



Województwo pomorskie
Powiat Pucki
Miasto Puck
Skala 1:2000

Z up. STAROSTY
GRODZKA POWIATOWY
mgr inż. Dariusz Szymański

Załącznik nr 1

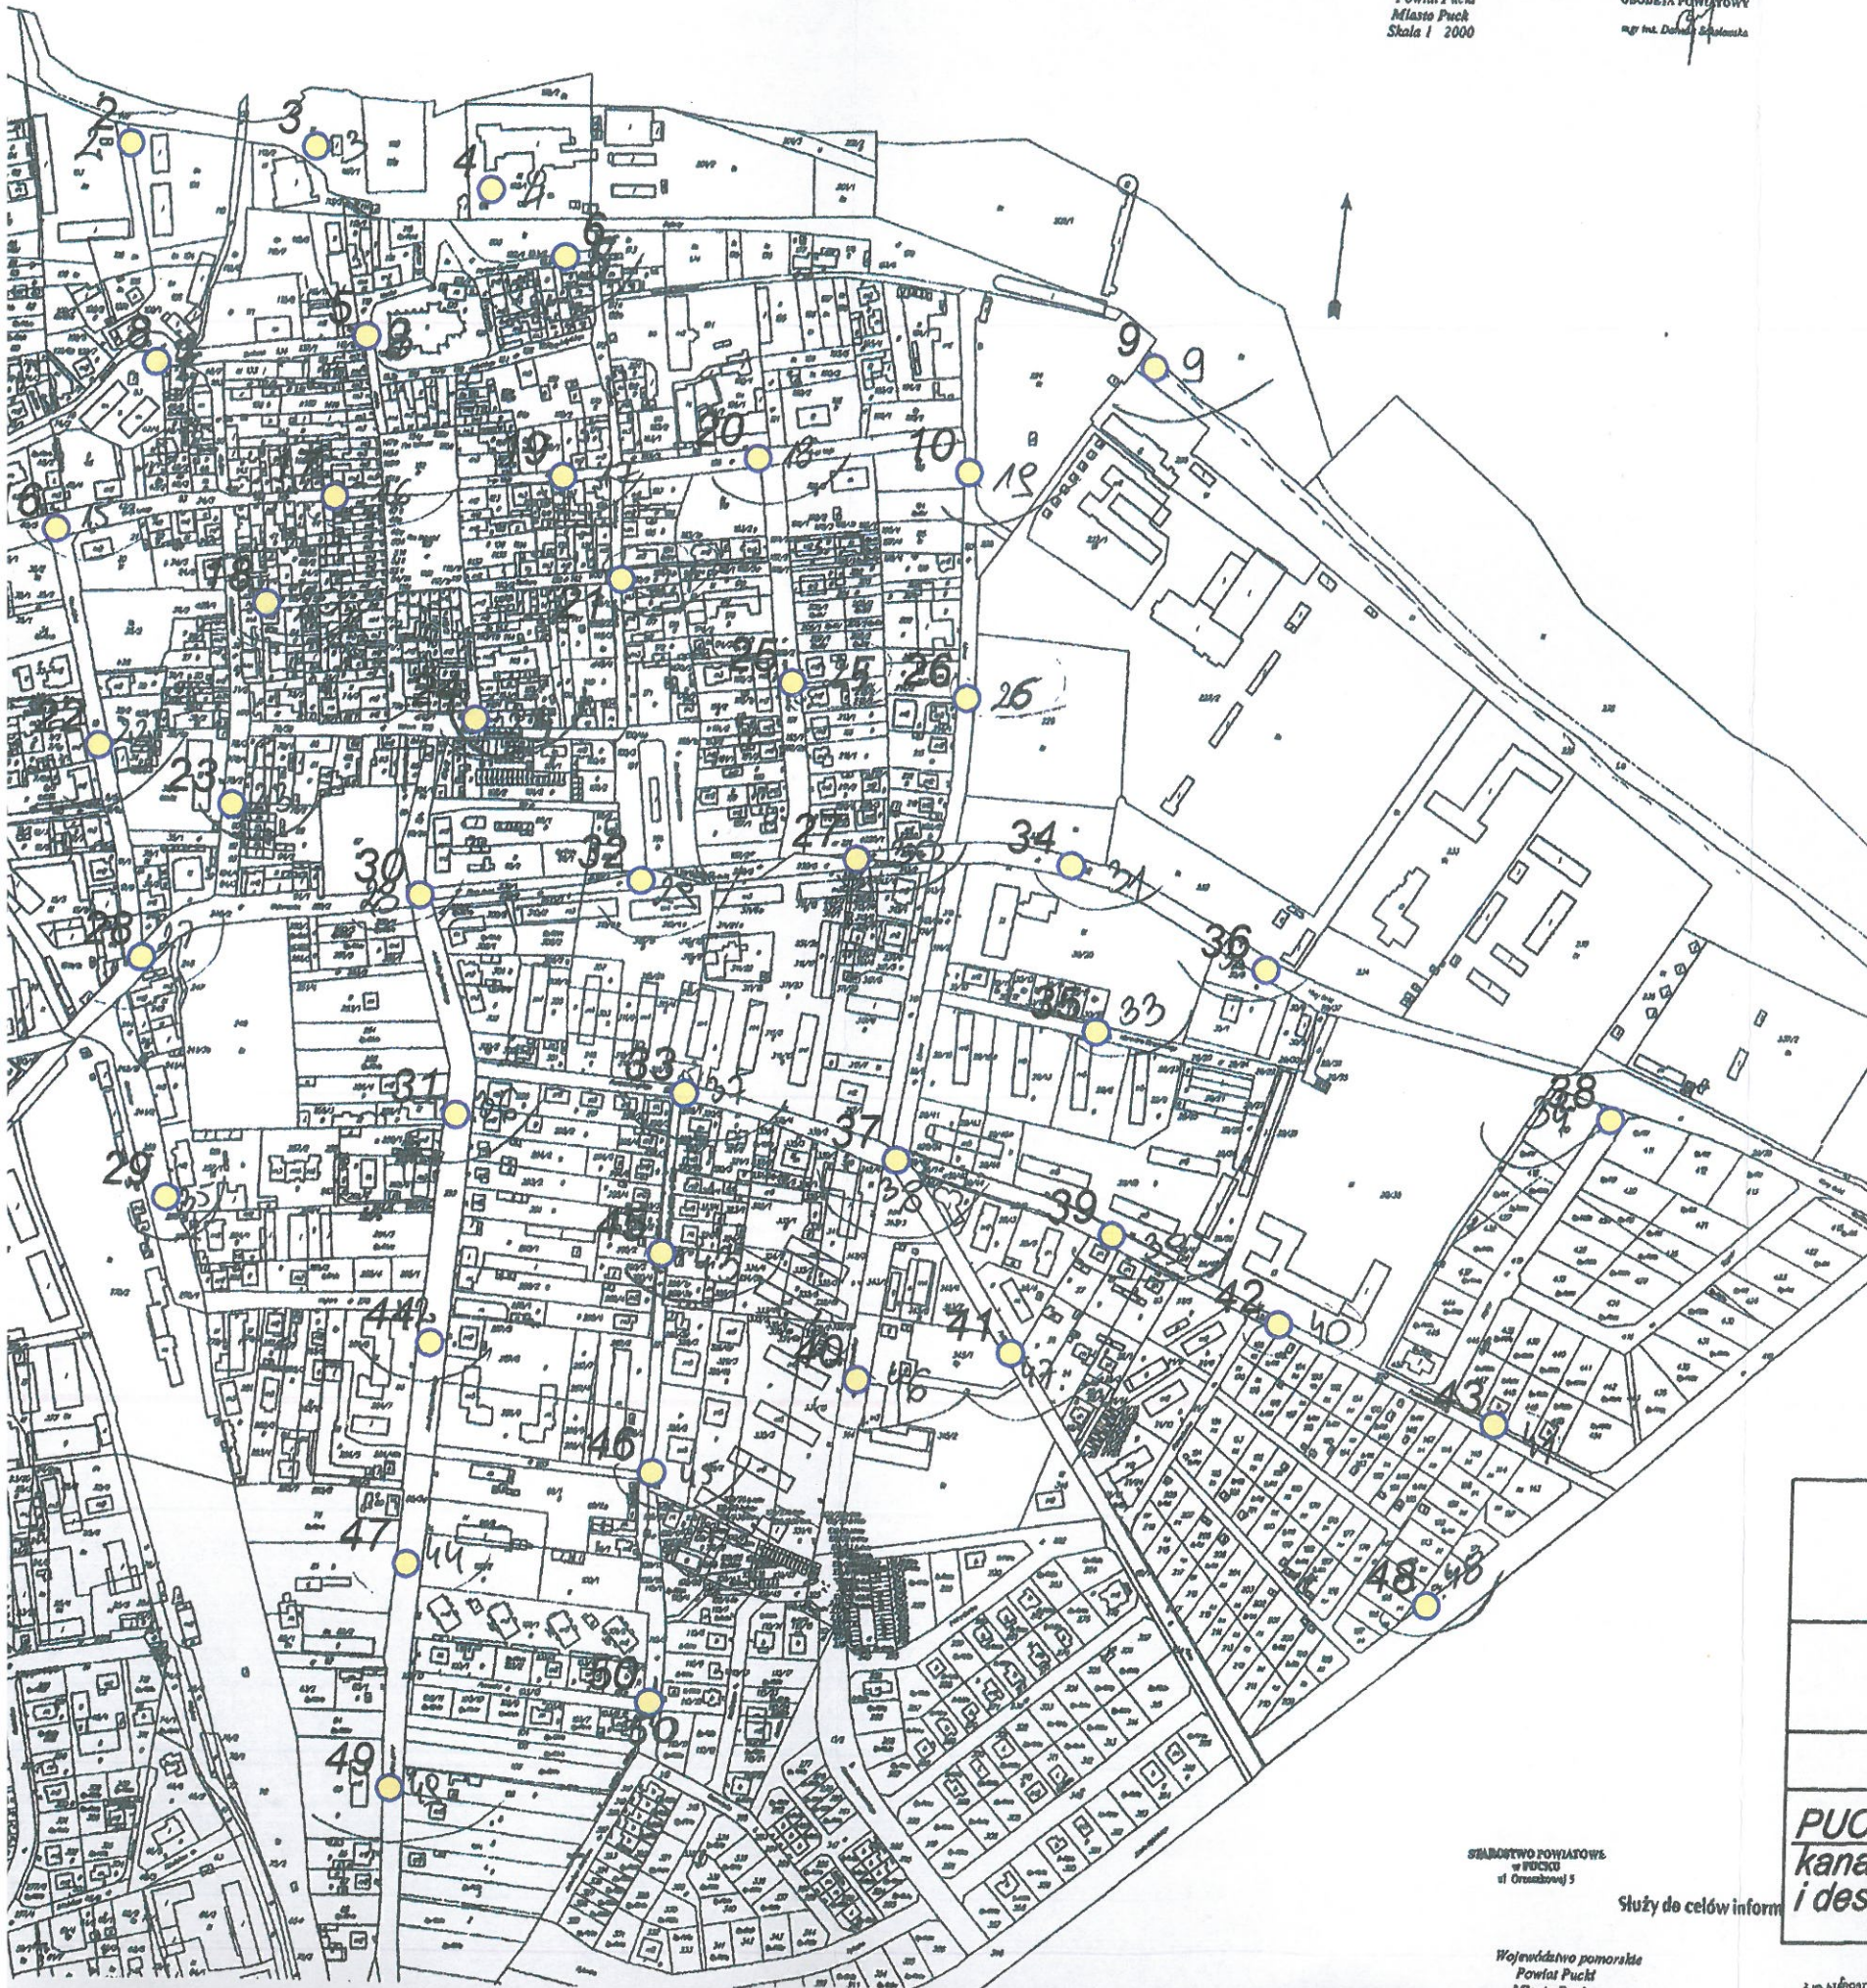

Oznaczenia:

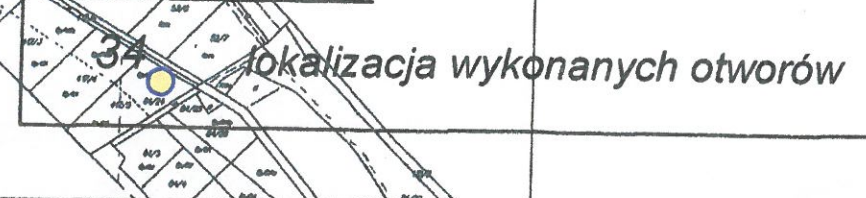

lokalizacja wykonanych otworów

ZPH "GEOLOG" mgr B. Plichta
75-361 Koszalin, ul. Dmowskiego 41, tel./fax 345-20-02
e-mail: geolog@wp.pl

MAPA ORIENTACYJNA
SKALA 1:5000

Obiekt	Opracował	Data	Podpis
PUCK kanalizacja ściekowa i deszczowa	mgr Bolesław Plichta upr. CUG 070772	07.2004	 mgr Bolesław Plichta upr. CUG 070772

SEWARDSTWO POWIATOWE
w PUCKU
ul. Oroszowej 3

Służy do celów informacyjnych

Województwo pomorskie
Powiat Pucki
Miasto Puck

Z up. STAROSTY
GRODZKA POWIATOWY

010

Oznaczenia:




wykonany otwór badawczy

19


numer otworu

6,80

rzędna wlotu otworu

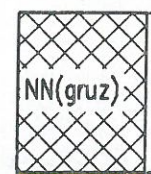profil geotechniczny otworu
w skali 1:100

Pd IIb

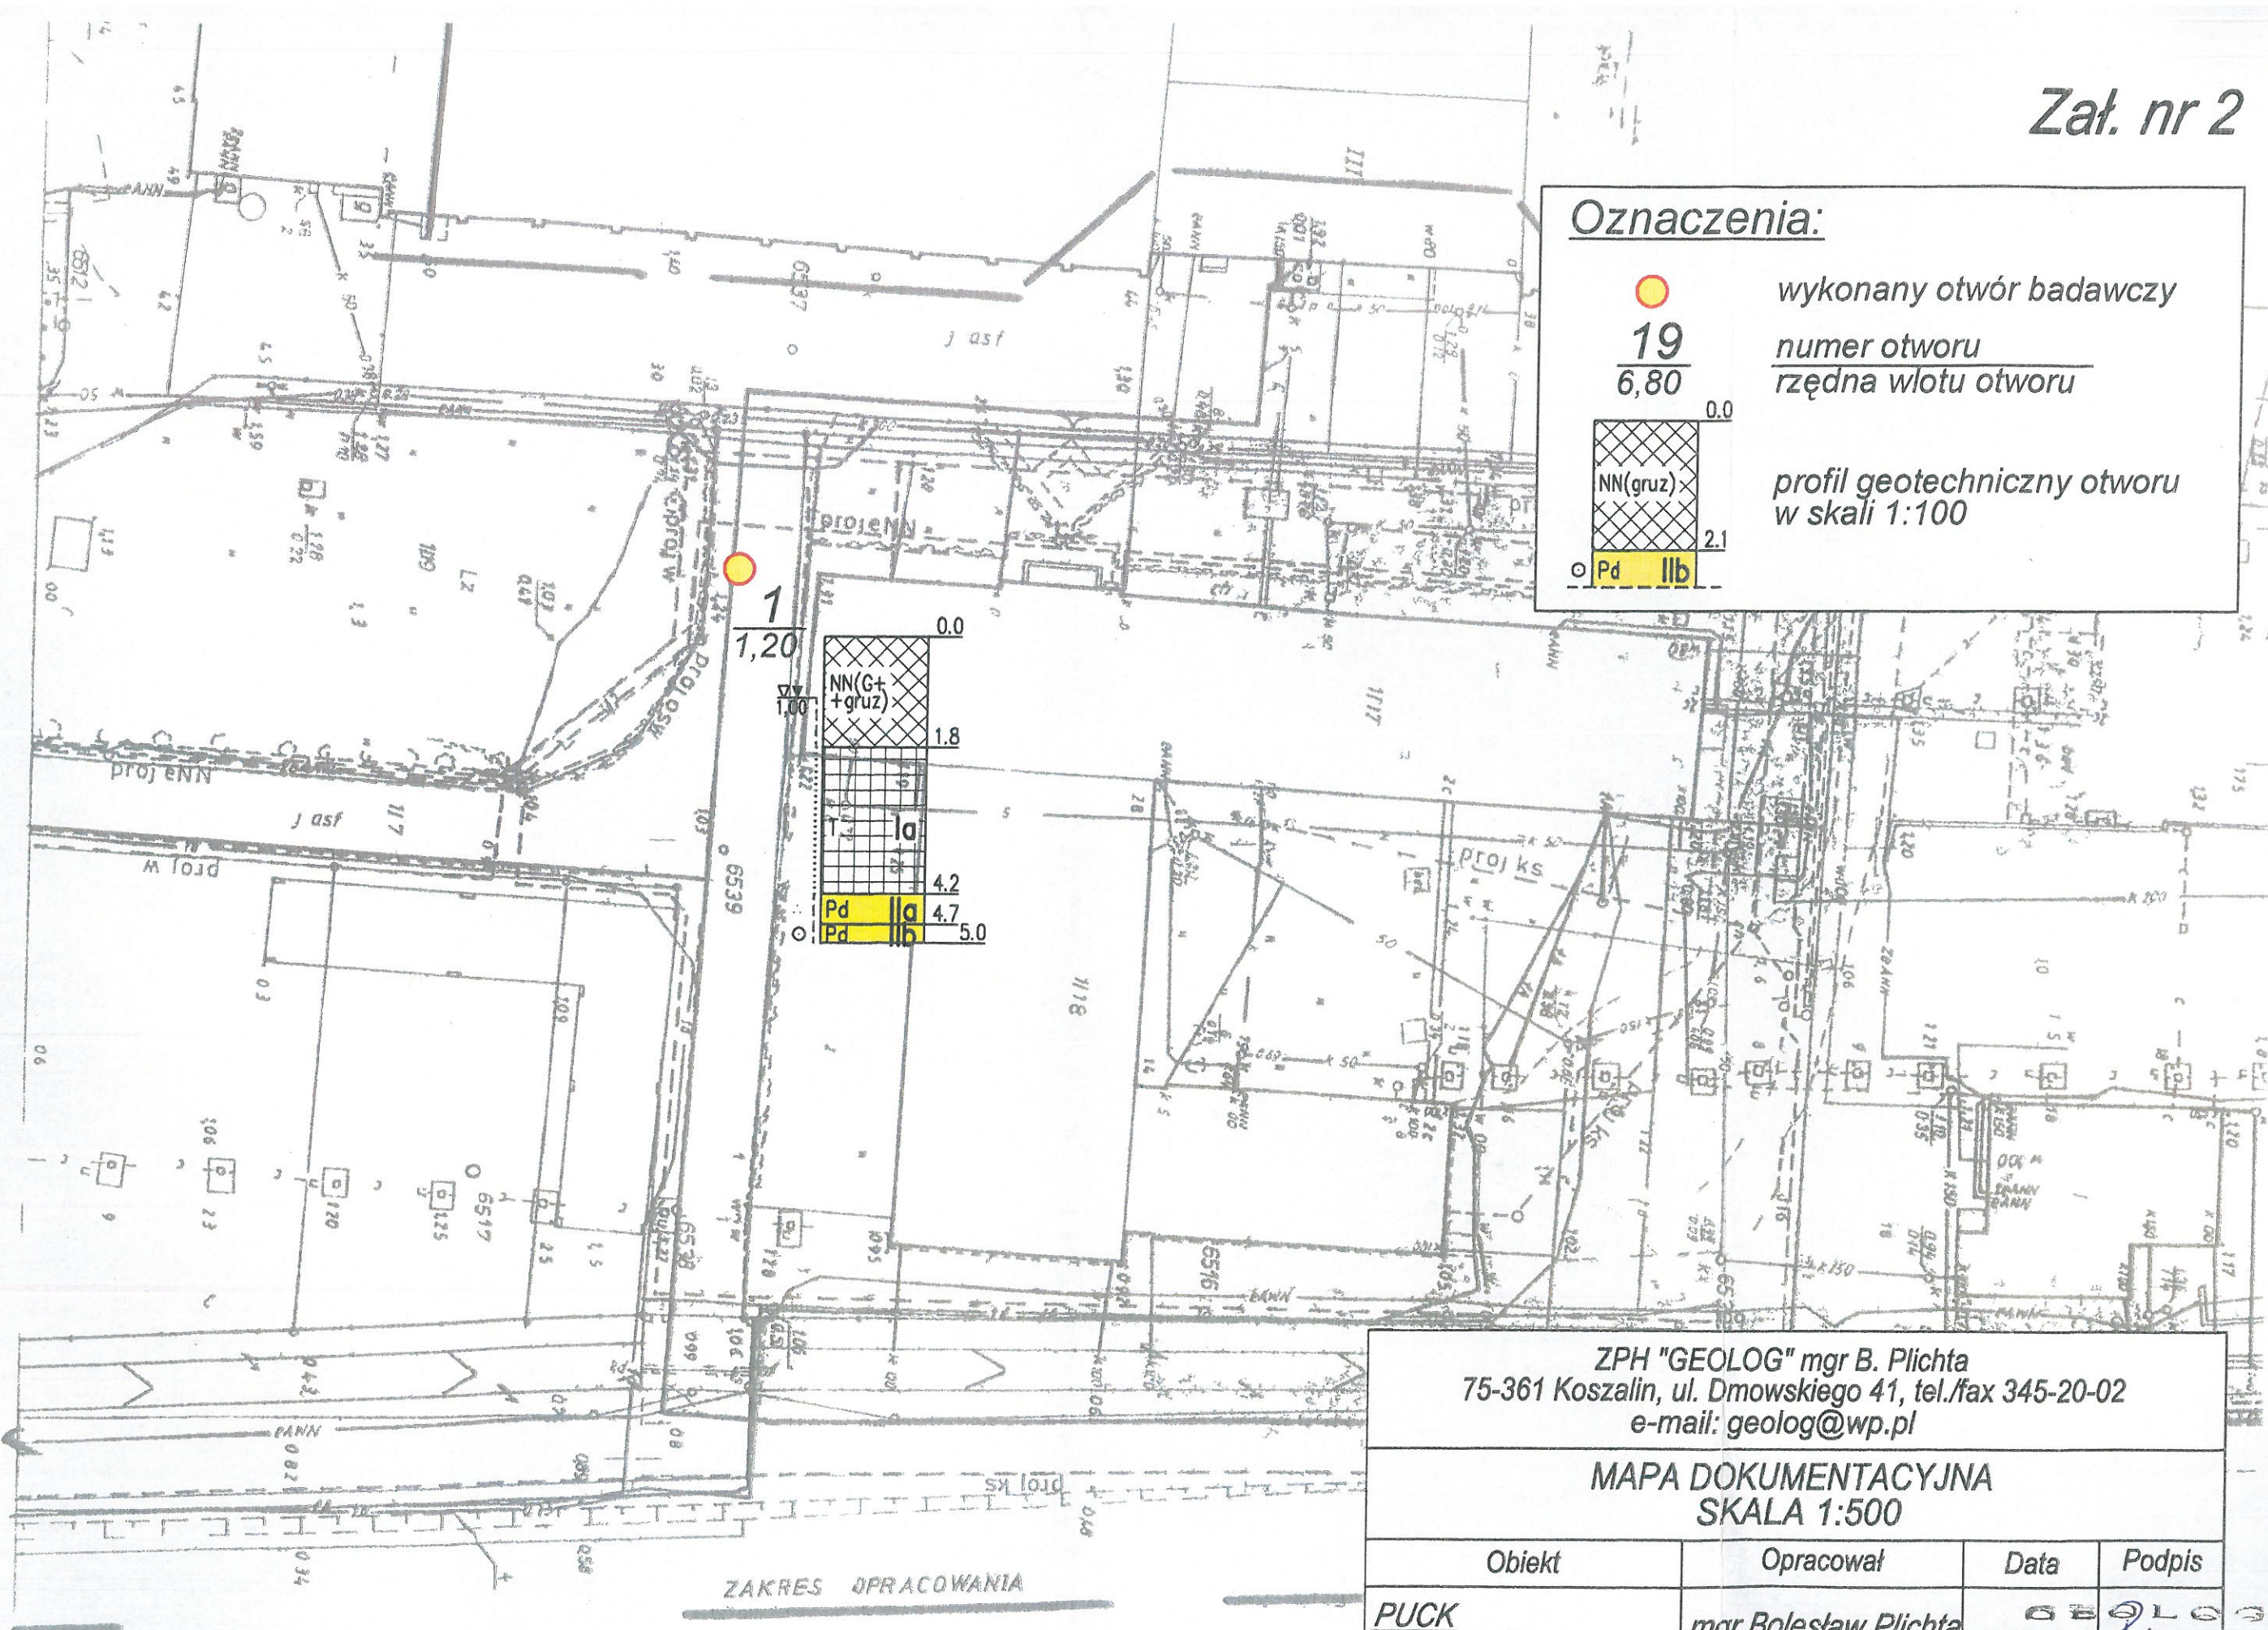

ZPH "GEOLOG" mgr B. Plichta
75-361 Koszalin, ul. Dmowskiego 41, tel./fax 345-20-02
e-mail: geolog@wp.pl

MAPA DOKUMENTACYJNA
SKALA 1:500

Obiekt	Opracował	Data	Podpis
PUCK kanalizacja ściekowa i deszczowa	mgr Bolesław Plichta upr. CUG 070772	07.2004	 mgr Bolesław Plichta upr. Cen. Urzędu Geologii Nr 070772

2012

MAPA ZASADNICZA

Założona w 1989 p.zez


OKRĘG PRZEDSIĘBIORSTWO GEOLOGICZNE
KARTOGRAFICZNE W GDAŃSKU

Nakładki Tematyczne

Symbolizacja i oznaczenia

Uzbrojenie i oznaczenia

na dzień: 15. IX. 20
Zasieg opracowania
Puck, dn. 15. IX. 20

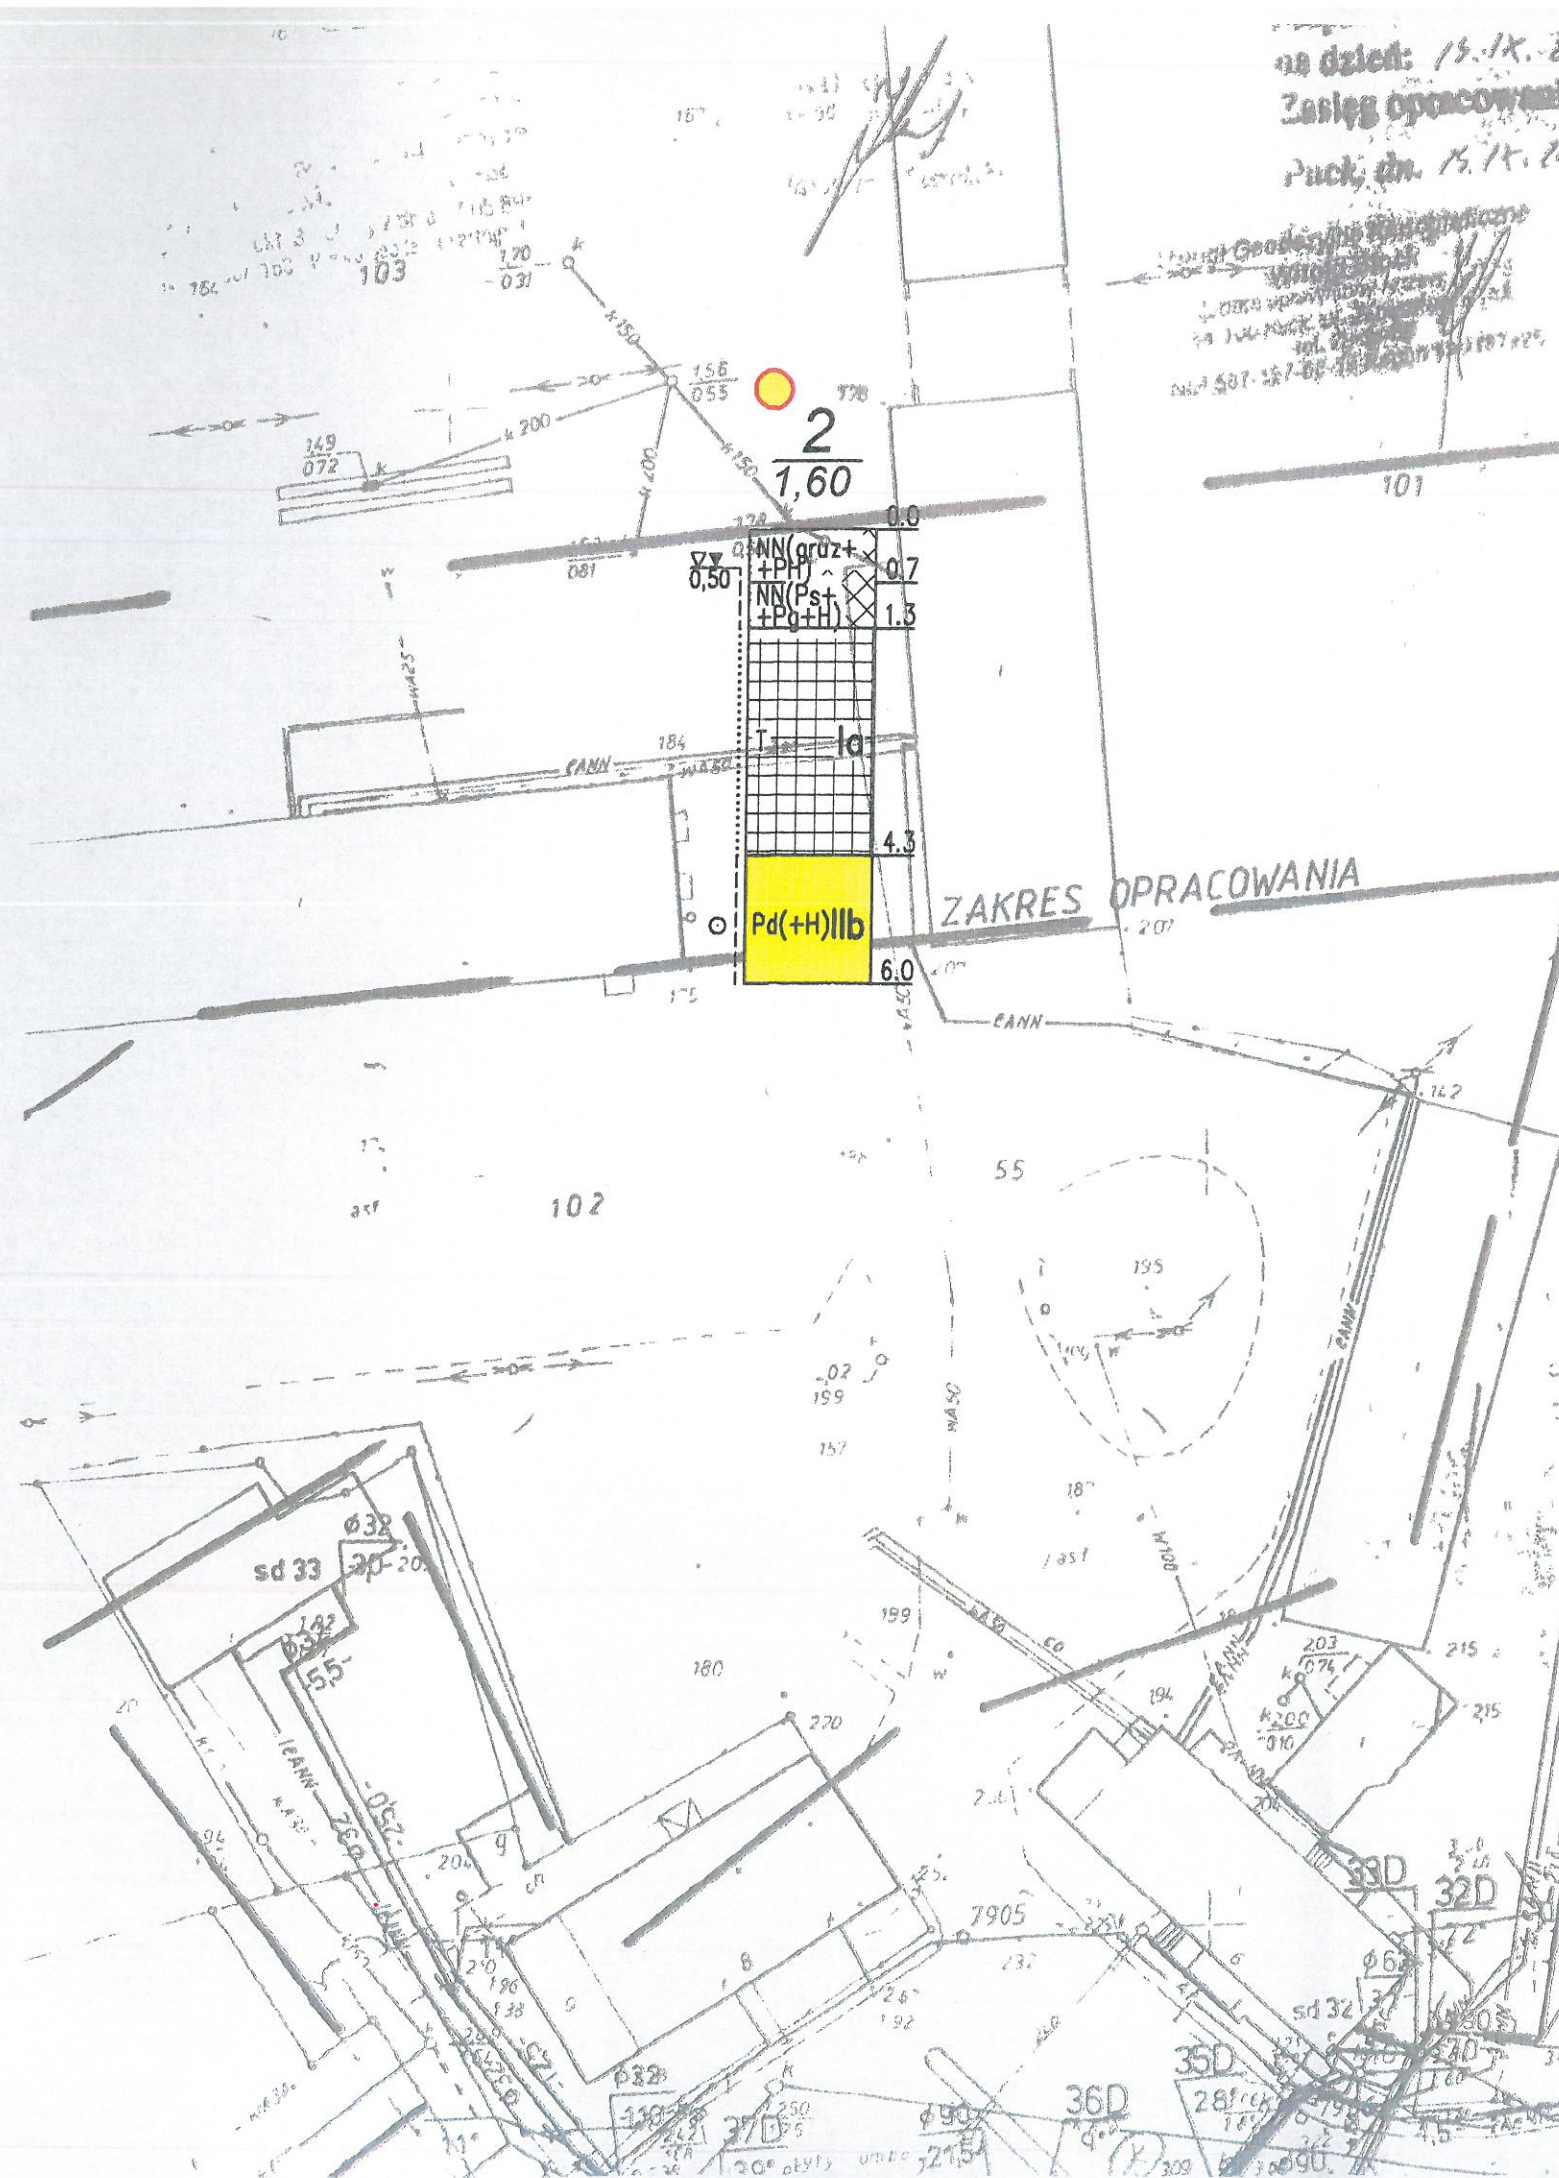

Oznaczenia:

	wykonany otwór badawczy
<u>19</u> 6,80	numer otworu rzędna wlotu otworu
	profil geotechniczny otworu w skali 1:100

ZPH "GEOLOG" mgr B. Plichta
75-361 Koszalin, ul. Dmowskiego 41, tel./fax 345-20-02
e-mail: geolog@wp.pl

MAPA DOKUMENTACYJNA SKALA 1:500

Obiekt	Opracował	Data	Podpis
PUCK kanalizacja ściekowa i deszczowa	mgr Bolesław Plichta upr. CUG 070772	07.2004	 mgr Bolesław Plichta upr. Centr. Urzędu Geologii Nr 070772

Załącznik nr 4

2/2001
pod względem SW+U+D
K. 2001
wzrost
t. 2001

NN(gruz)	0.0
PdH	0.9
PdH/T IIb	1.3
PdH/T IIb	1.8
Ia	2.9
IIc	3.1
Pd IIb	4.0
IIc	4.2
PdH/T IIb	5.0

4
1.40

Oznaczenia:




19

6,80

wykonany otwór badawczy

numer otworu

rzędna wlotu otworu

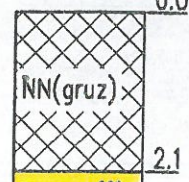

profil geotechniczny otworu
w skali 1:100

Pd IIb

ZPH "GEOLOG" mgr B. Plichta
75-361 Koszalin, ul. Dmowskiego 41, tel./fax 345-20-02
e-mail: geolog@wp.pl

MAPA DOKUMENTACYJNA
SKALA 1:500


Obiekt	Opracował	Data	Podpis
PUCK kanalizacja ściekowa i deszczowa	mgr Bolesław Plichta upr. CUG 070772	07.2004	

mgr Bolesław Plichta
upr. Centr. Urzędu Geologicznego
Nr 070772


Obiekt: M
K.E.R.G.

UWAGA
NIE WYK
PODZIEM
JEST INF

MAPA BI

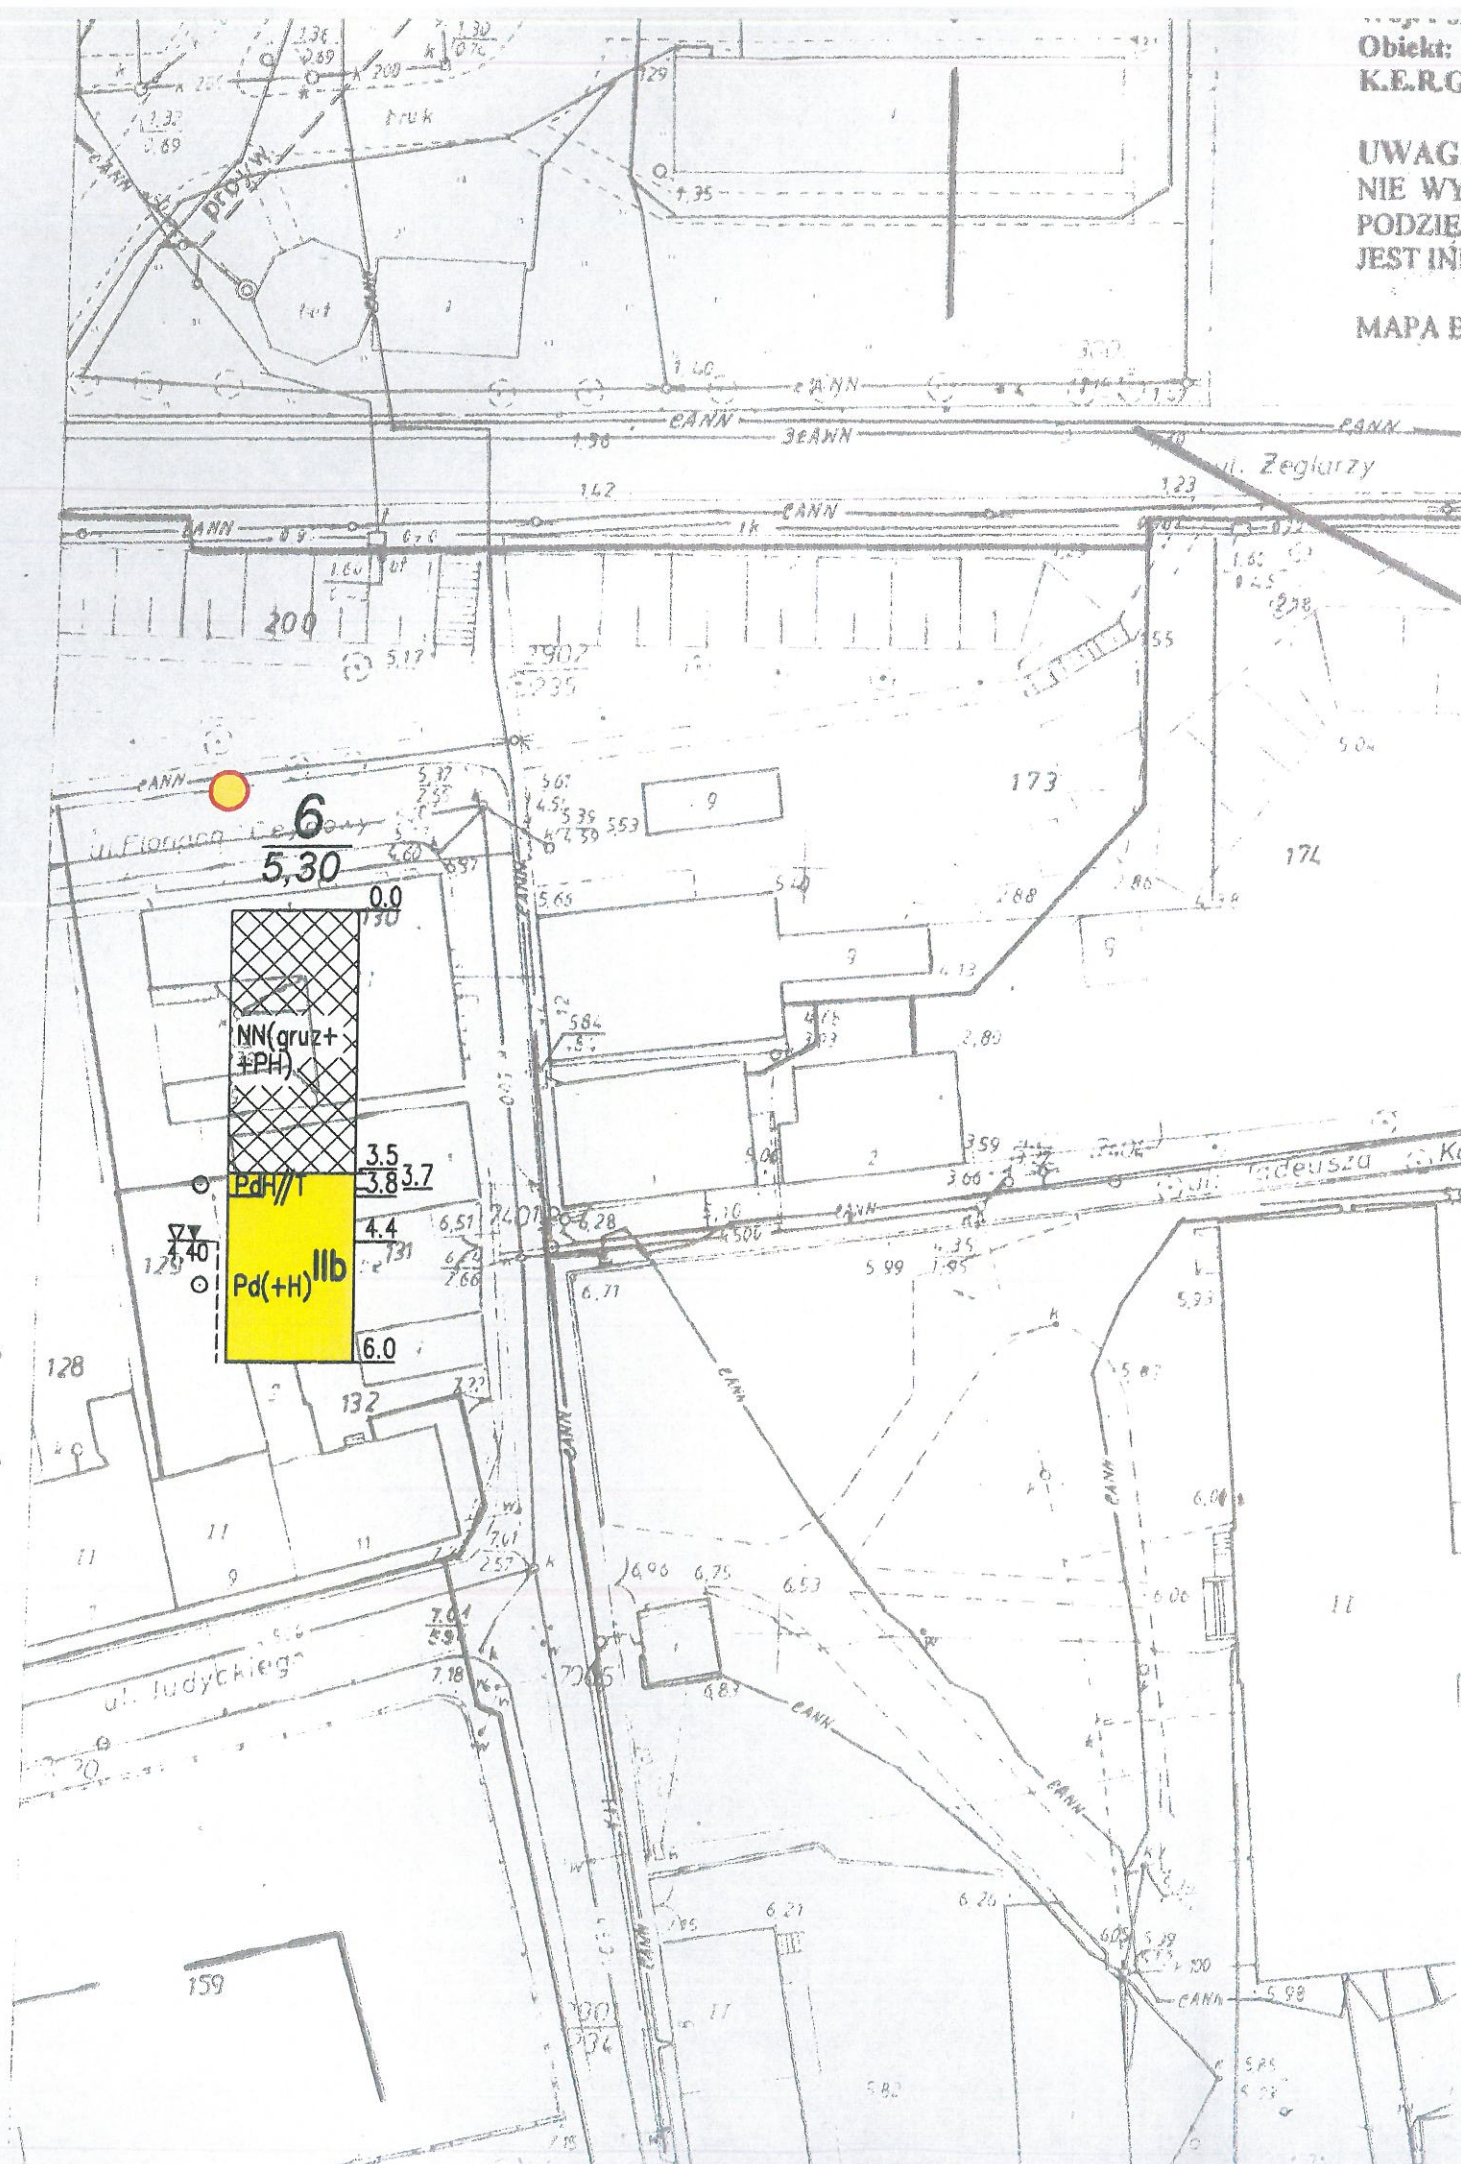

Oznaczenia:

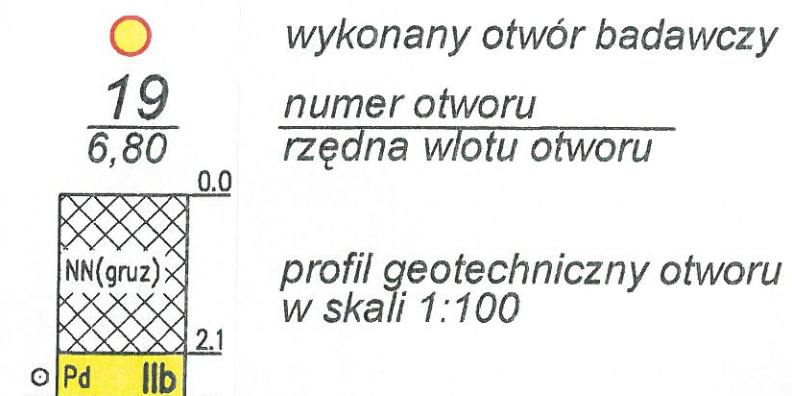

ZPH "GEOLOG" mgr B. Plichta
75-361 Koszalin, ul. Dmowskiego 41, tel./fax 345-20-02
e-mail: geolog@wp.pl

MAPA DOKUMENTACYJNA SKALA 1:500

Obiekt	Opracował	Data	Podpis
PUCK kanalizacja ściekowa i deszczowa	mgr Bolesław Plichta upr. CUG 070772	07.2004	 mgr Bolesław Plichta upr. Centr. Urzędu Geologii Nr 070772

ZPH "GEOLOG" mgr B. Plichta
75-361 Koszalin, ul. Dmowskiego 41, tel./fax 345-20-02
e-mail: geolog@wp.pl

MAPA DOKUMENTACYJNA
SKALA 1:500

Obiekt	Opracował	Data	Podpis
PUCK kanalizacja ściekowa i deszczowa	mgr Bolesław Plichta upr. CUG 070772	07.2004	 mgr Bolesław Plichta upr. Centr. Urzędu Geologii Nr 070772

Oznaczenia:




19

6,80

wykonany otwór badawczy

numer otworu

rzędna wlotu otworu

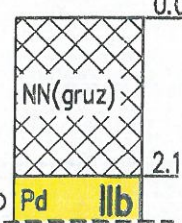

profil geotechniczny otworu
w skali 1:100

Oznaczenia:


wykonany otwór badawczy

19

numer otworu

6,80

rzędna wlotu otworu

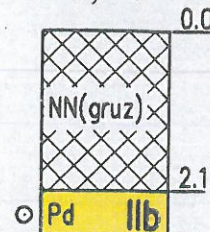profil geotechniczny otworu
w skali 1:100**9**


5,20



Pd/II

IIb

Pd

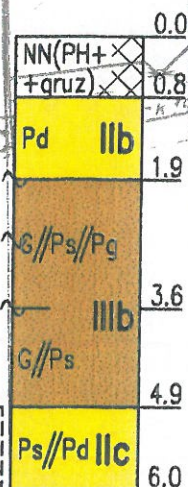**10**



4,90

ZPH "GEOLOG" mgr B. Plichta
75-361 Koszalin, ul. Dmowskiego 41, tel./fax 345-20-02
e-mail: geolog@wp.pl


MAPA DOKUMENTACYJNA
SKALA 1:500

Obiekt	Opracował	Data	Podpis
PUCK kanalizacja ściekowa i deszczowa	mgr Bolesław Plichta upr. CUG 070772	07.2004	

mgr Bolesław Plichta
upr. Centr. Urzędu Geologii
Nr 070772

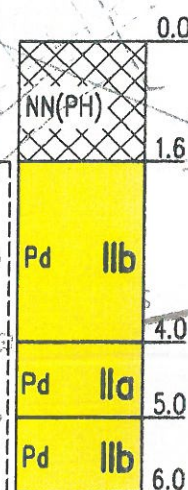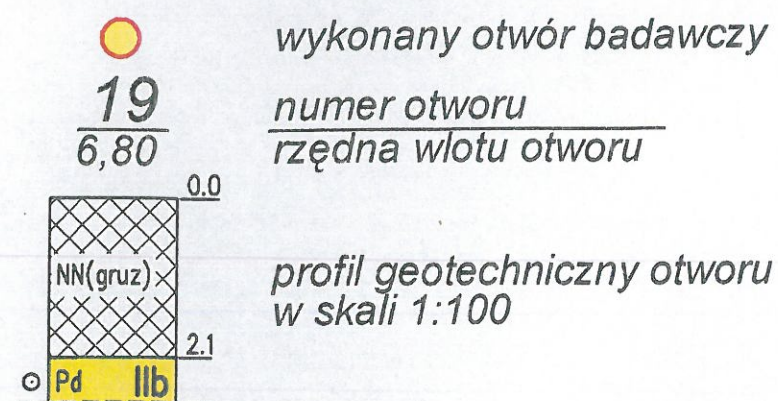Oznaczenia:


 **12**
 3,30

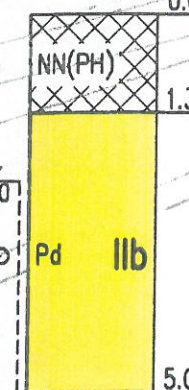

ZPH "GEOLOG" mgr B. Plichta
 75-361 Koszalin, ul. Dmowskiego 41, tel./fax 345-20-02
 e-mail: geolog@wp.pl

MAPA DOKUMENTACYJNA
SKALA 1:500

Obiekt	Opracował	Data	Podpis
PUCK kanalizacja ściekowa i deszczowa	mgr Bolesław Plichta upr. CUG 070772	07.2004	mgr Bolesław Plichta upr. Centr. Urzędu Geologii Nr 070772

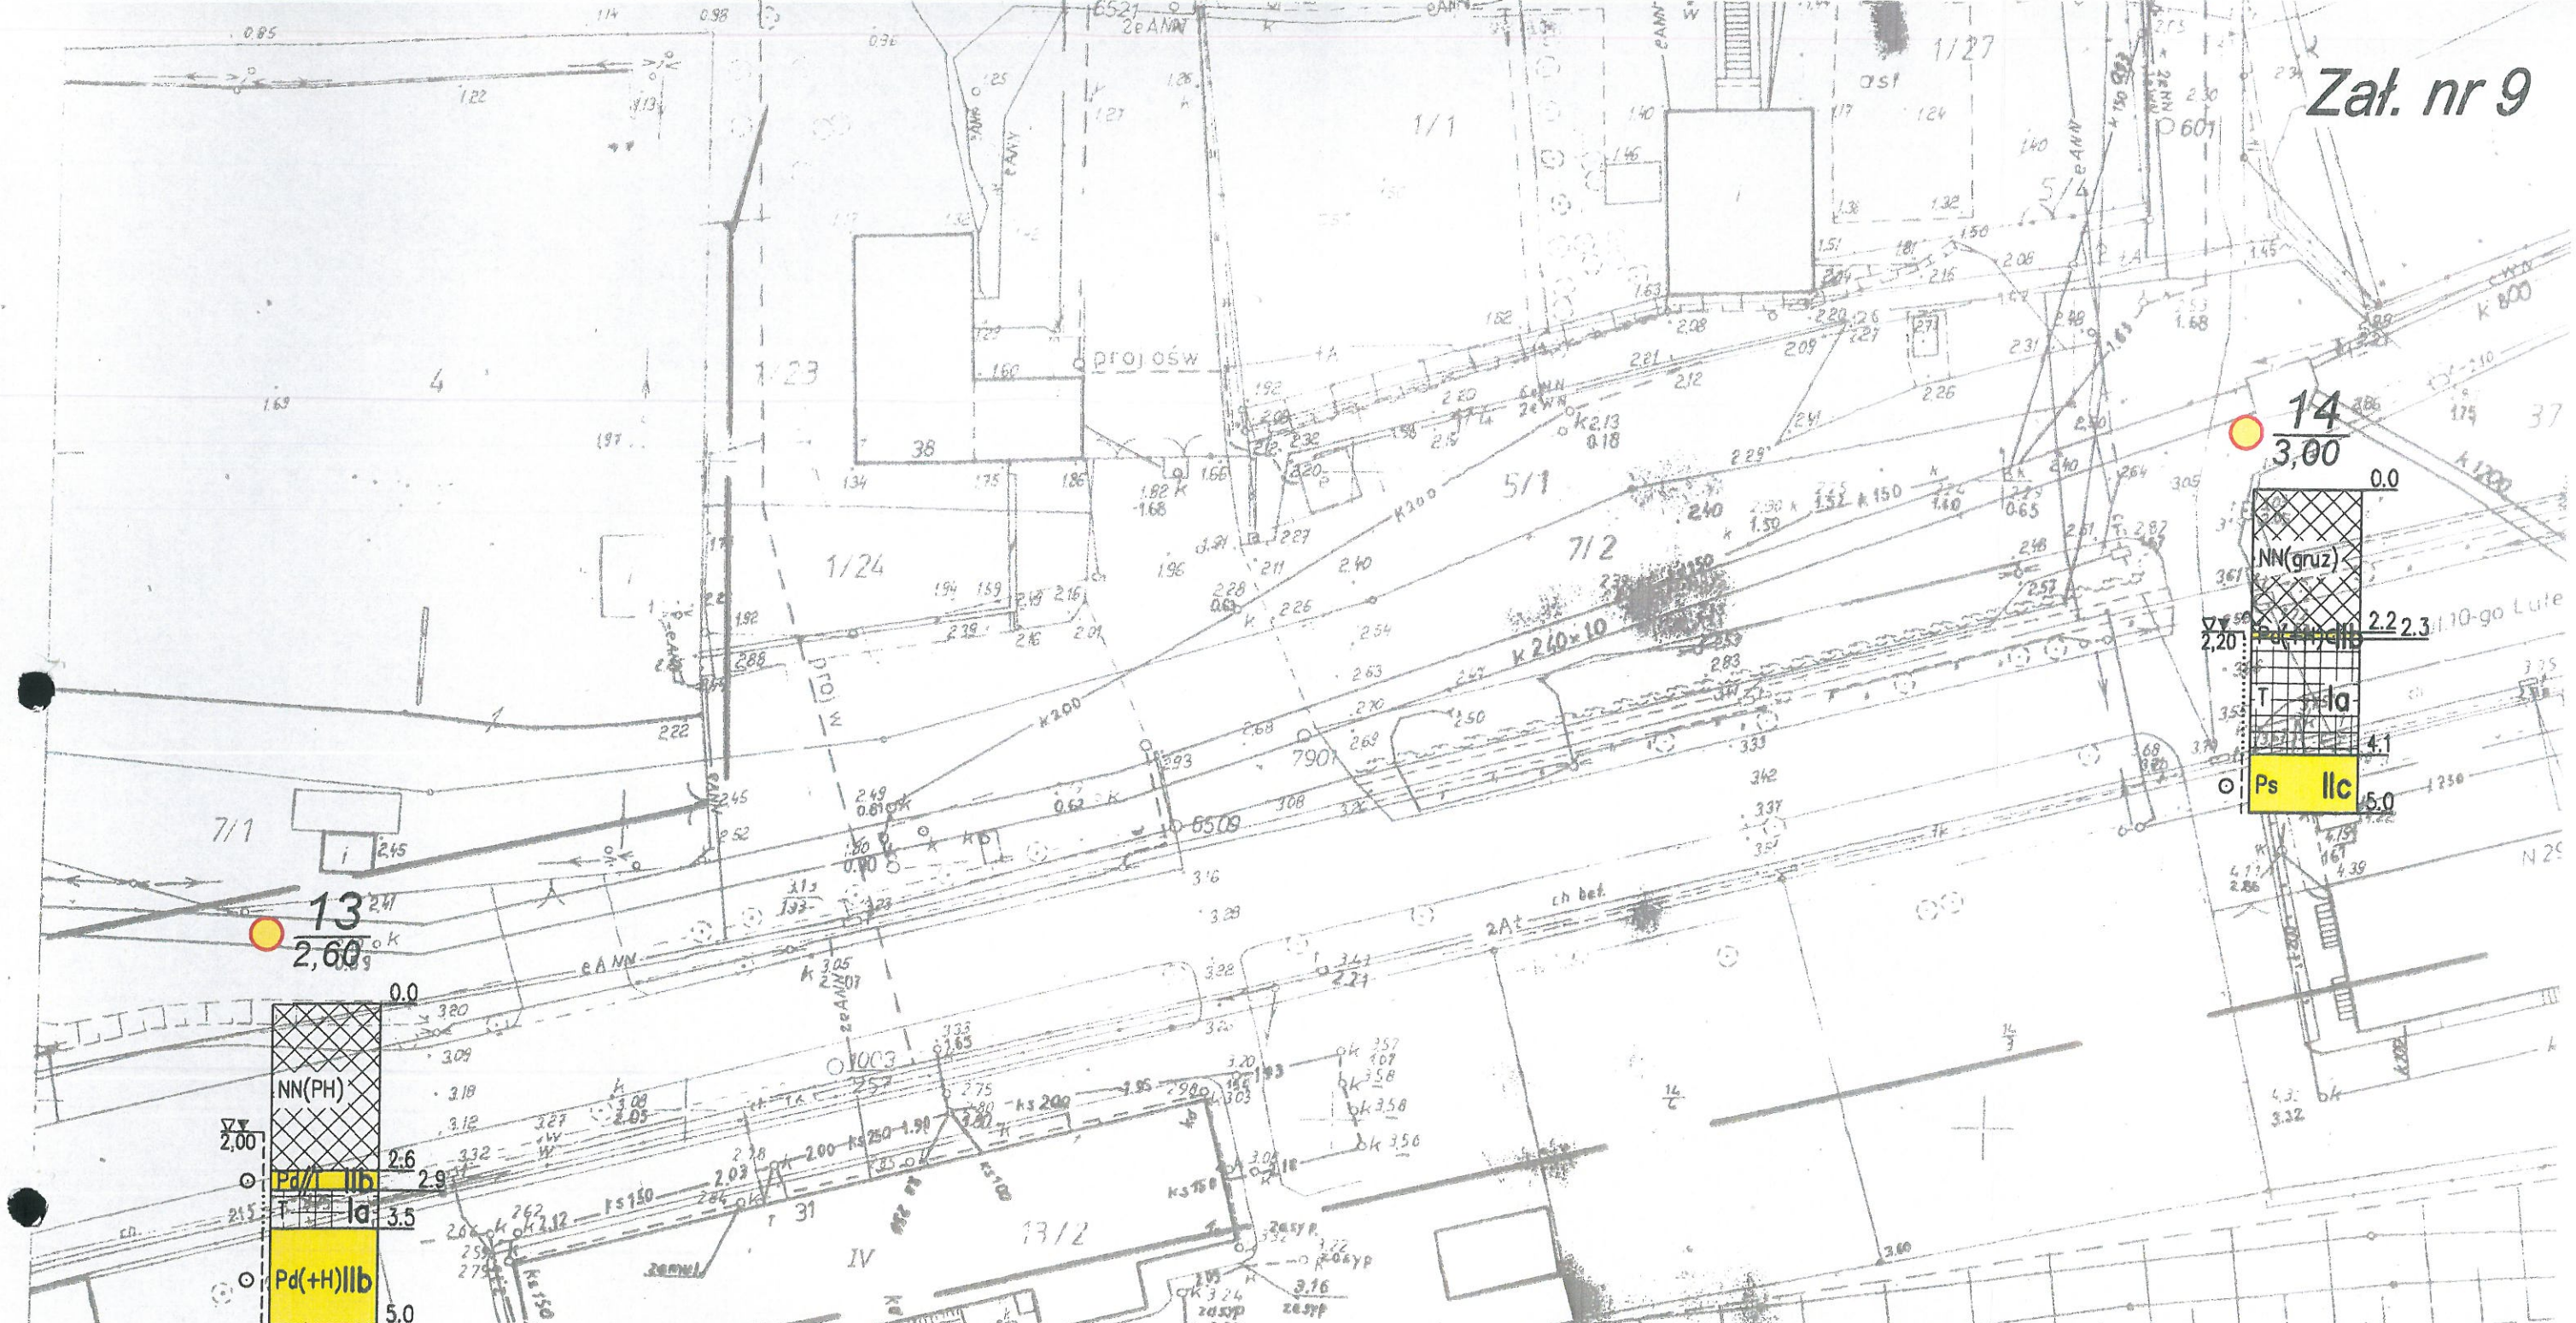

Oznaczenia:



 
wykonany otwór badawczy

19


numer otworu

6,80


rzędna wlotu otworu




 profil geotechniczny otworu
w skali 1:100



ZPH "GEOLOG" mgr B. Plichta 75-361 Koszalin, ul. Dmowskiego 41, tel./fax 345-20-02 e-mail: geolog@wp.pl			
MAPA DOKUMENTACYJNA SKALA 1:500			
Obiekt	Opracował	Data	Podpis
PUCK kanalizacja ściekowa i deszczowa	mgr Bolesław Plichta upr. CUG 070772	07.2004	mgr Bolesław Plichta upr. Centr. Urzędu Geologii Nr 070772

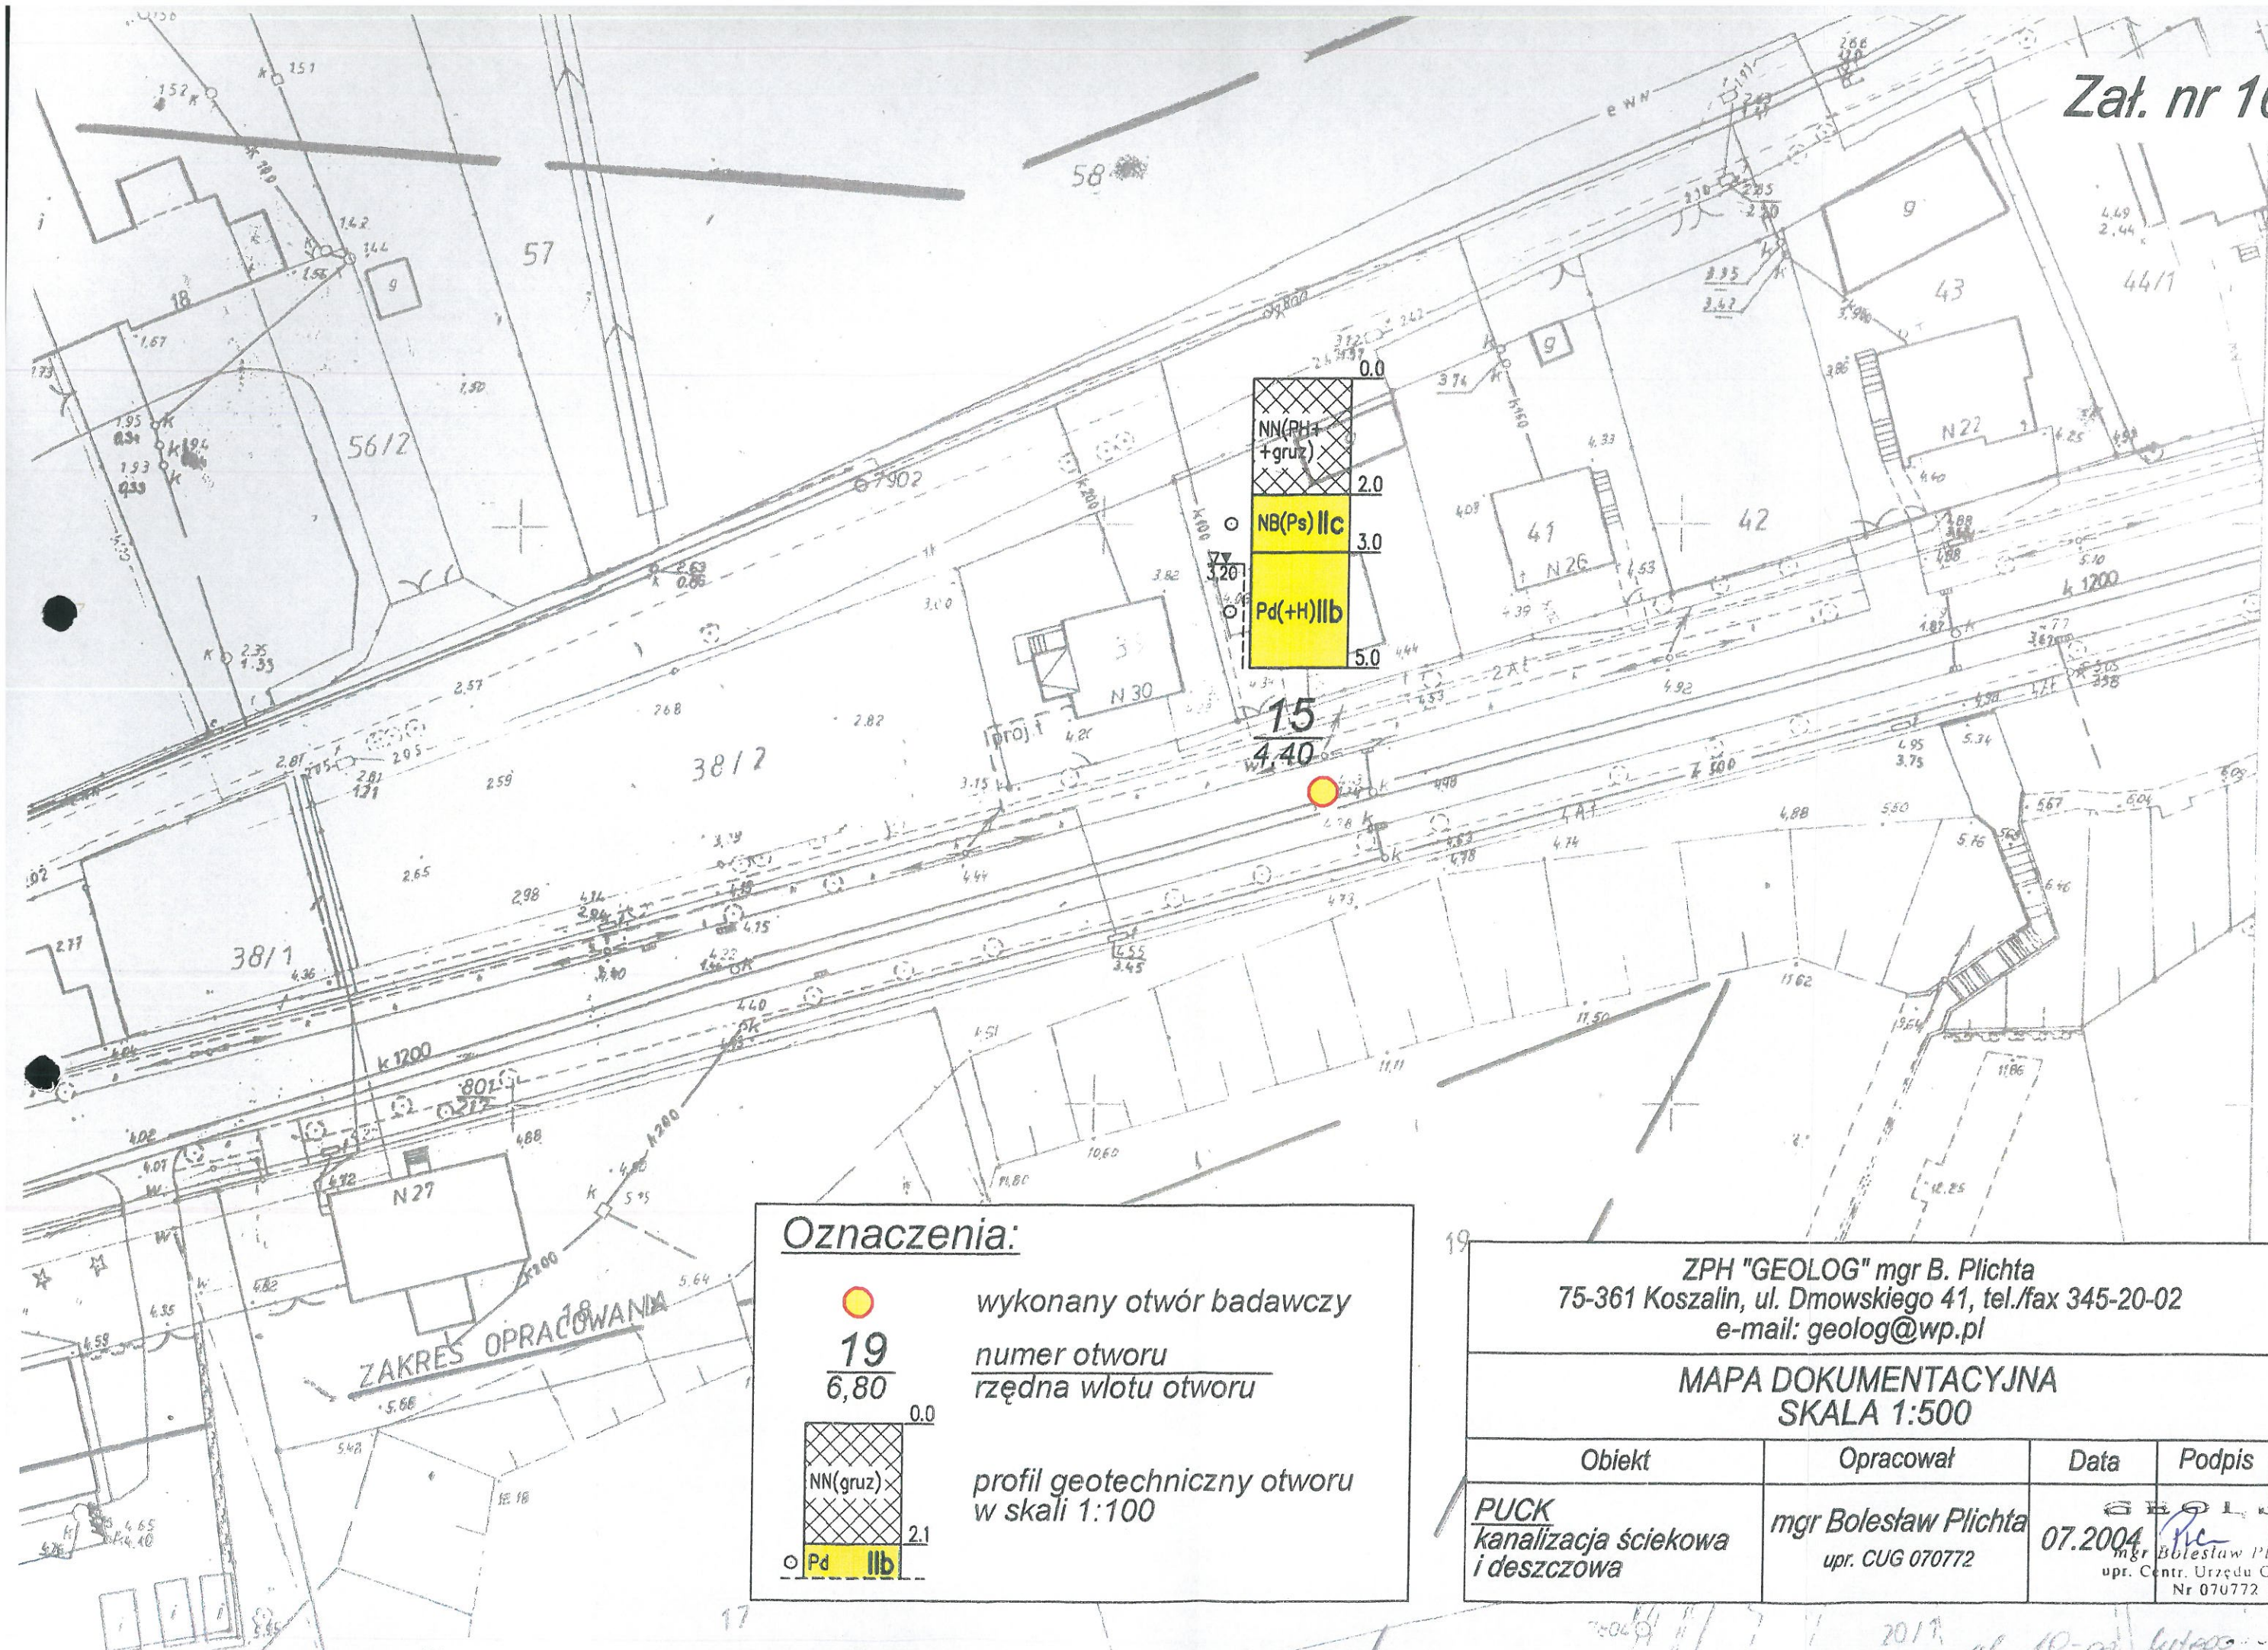


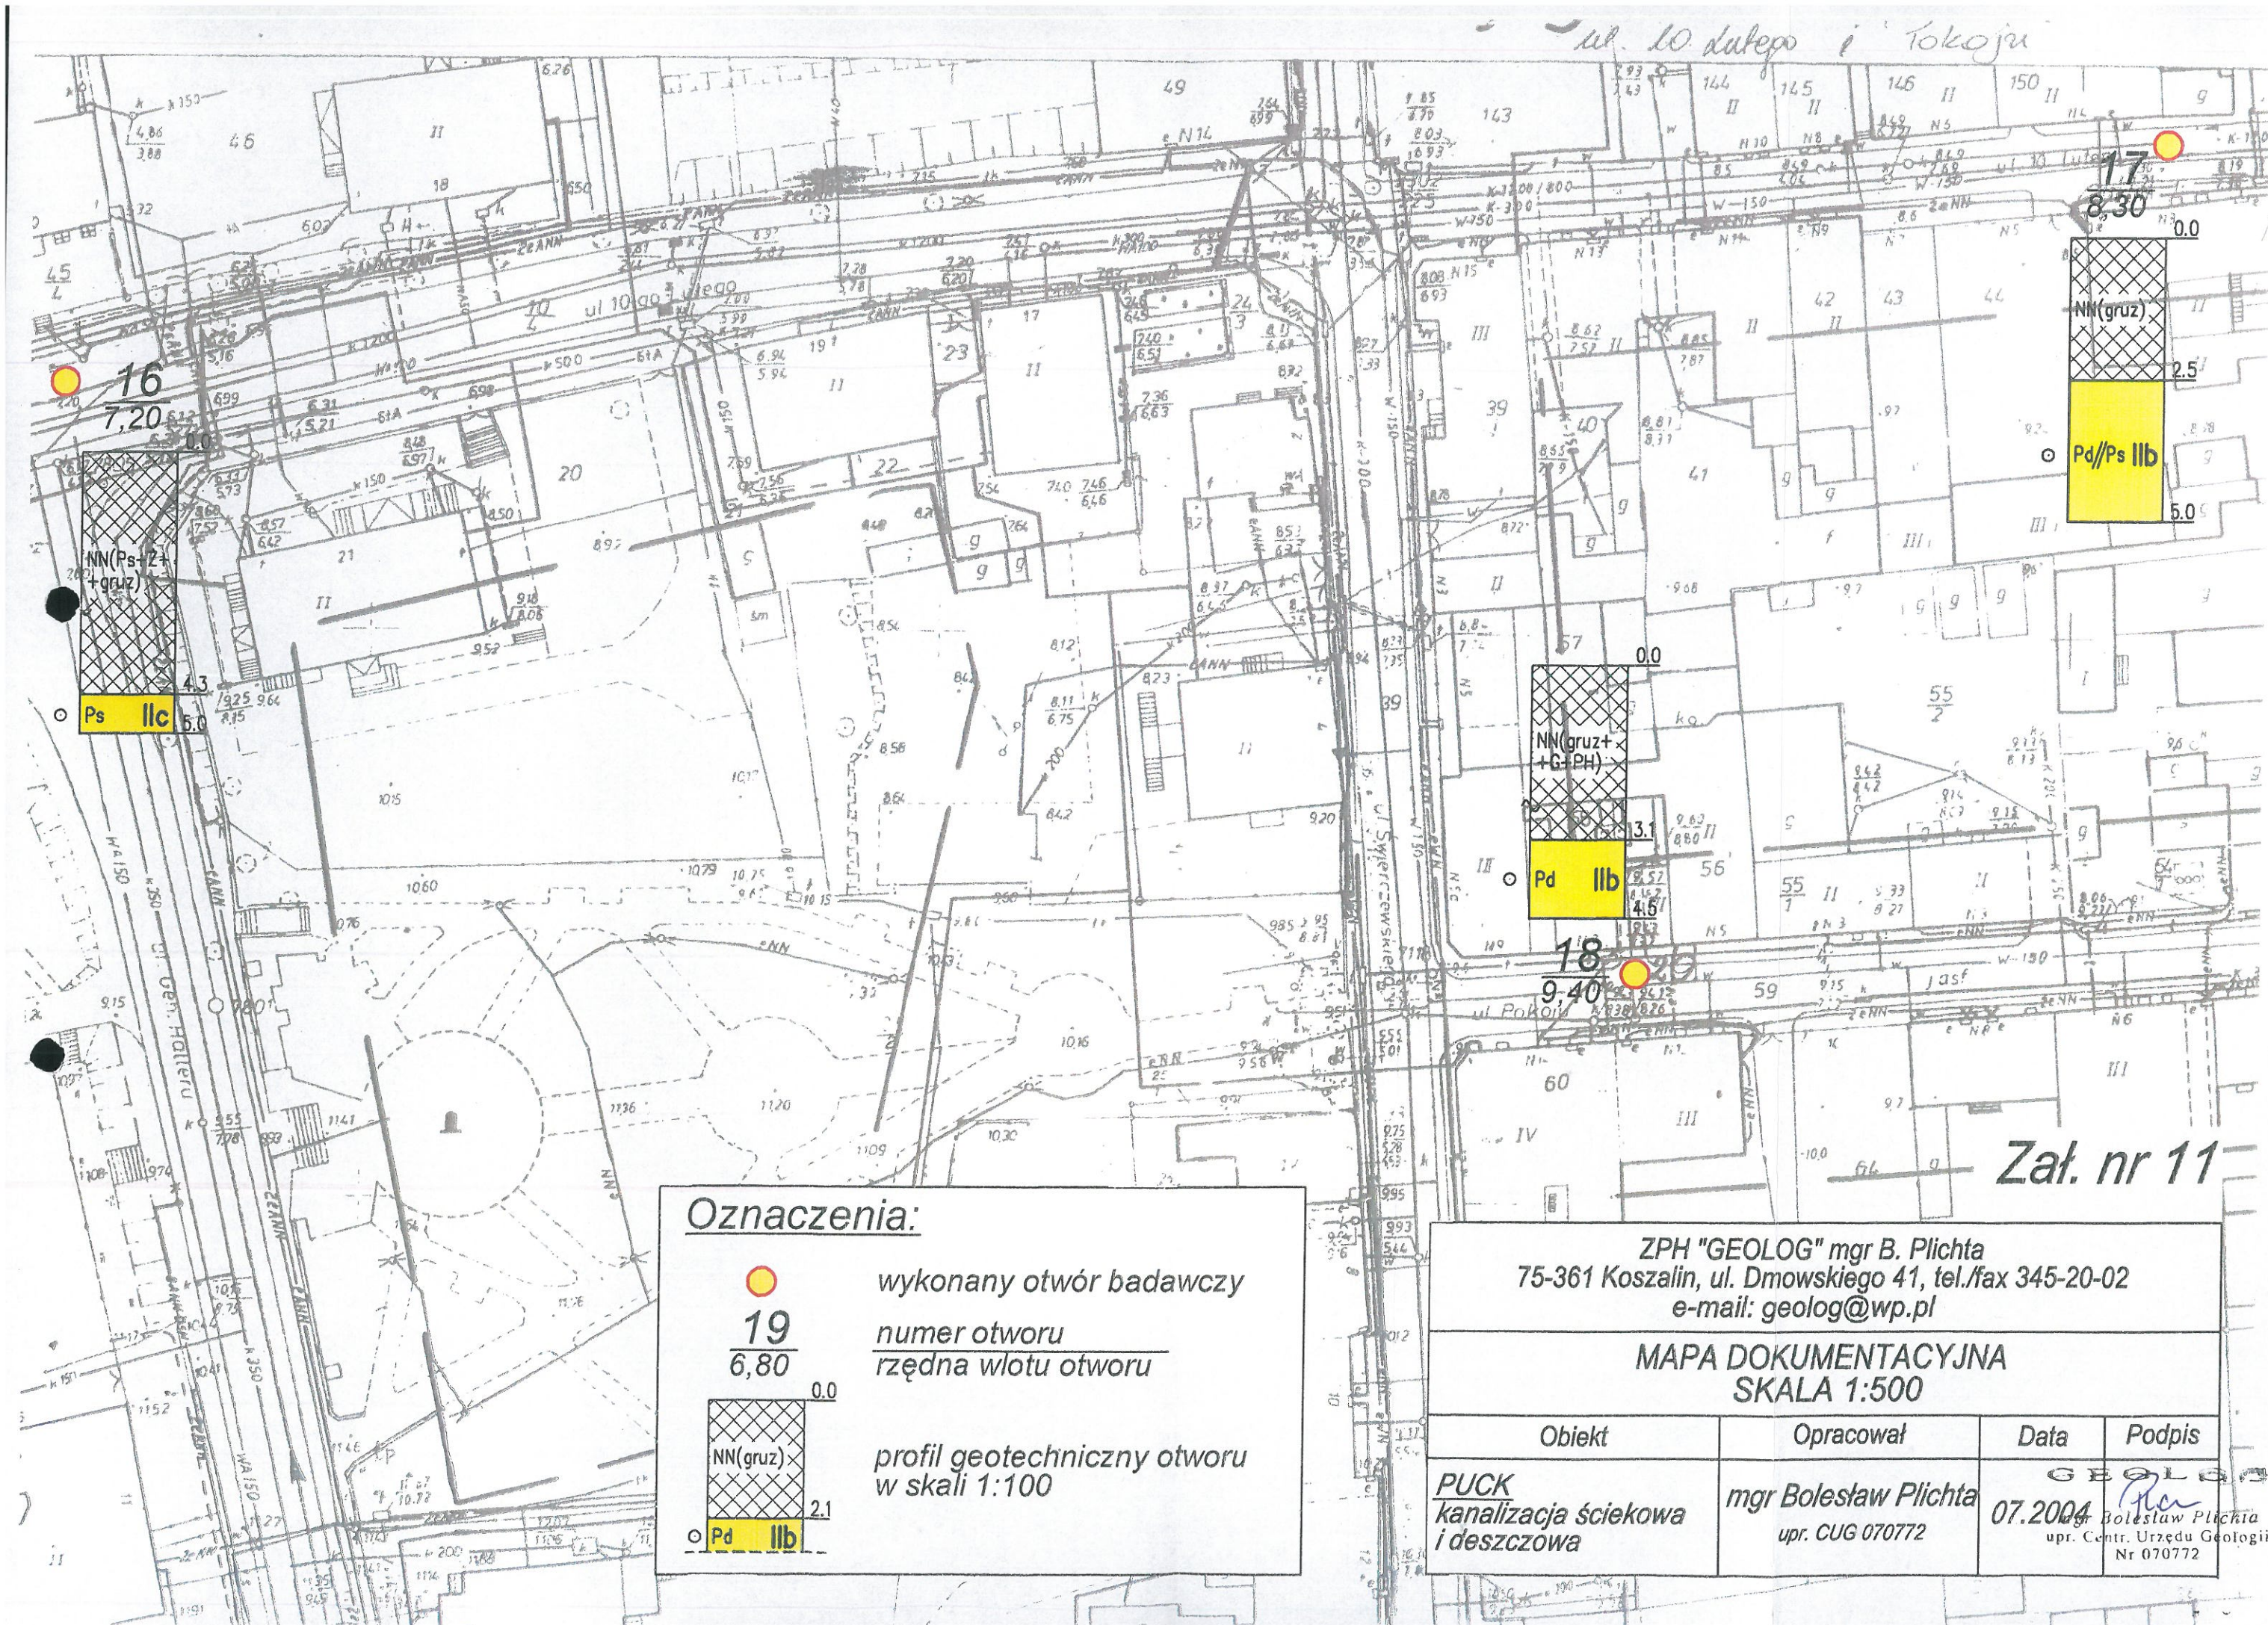

Oznaczenia:

wykonany otwór badawczy

19
 6,80

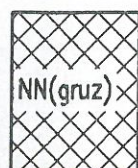
 numer otworu
 rzędna wlotu otworu

 profil geotechniczny otworu
 w skali 1:100

○ Pd IIb

 ZPH "GEOLOG" mgr B. Plichta
 75-361 Koszalin, ul. Dmowskiego 41, tel./fax 345-20-02
 e-mail: geolog@wp.pl

MAPA DOKUMENTACYJNA
SKALA 1:500

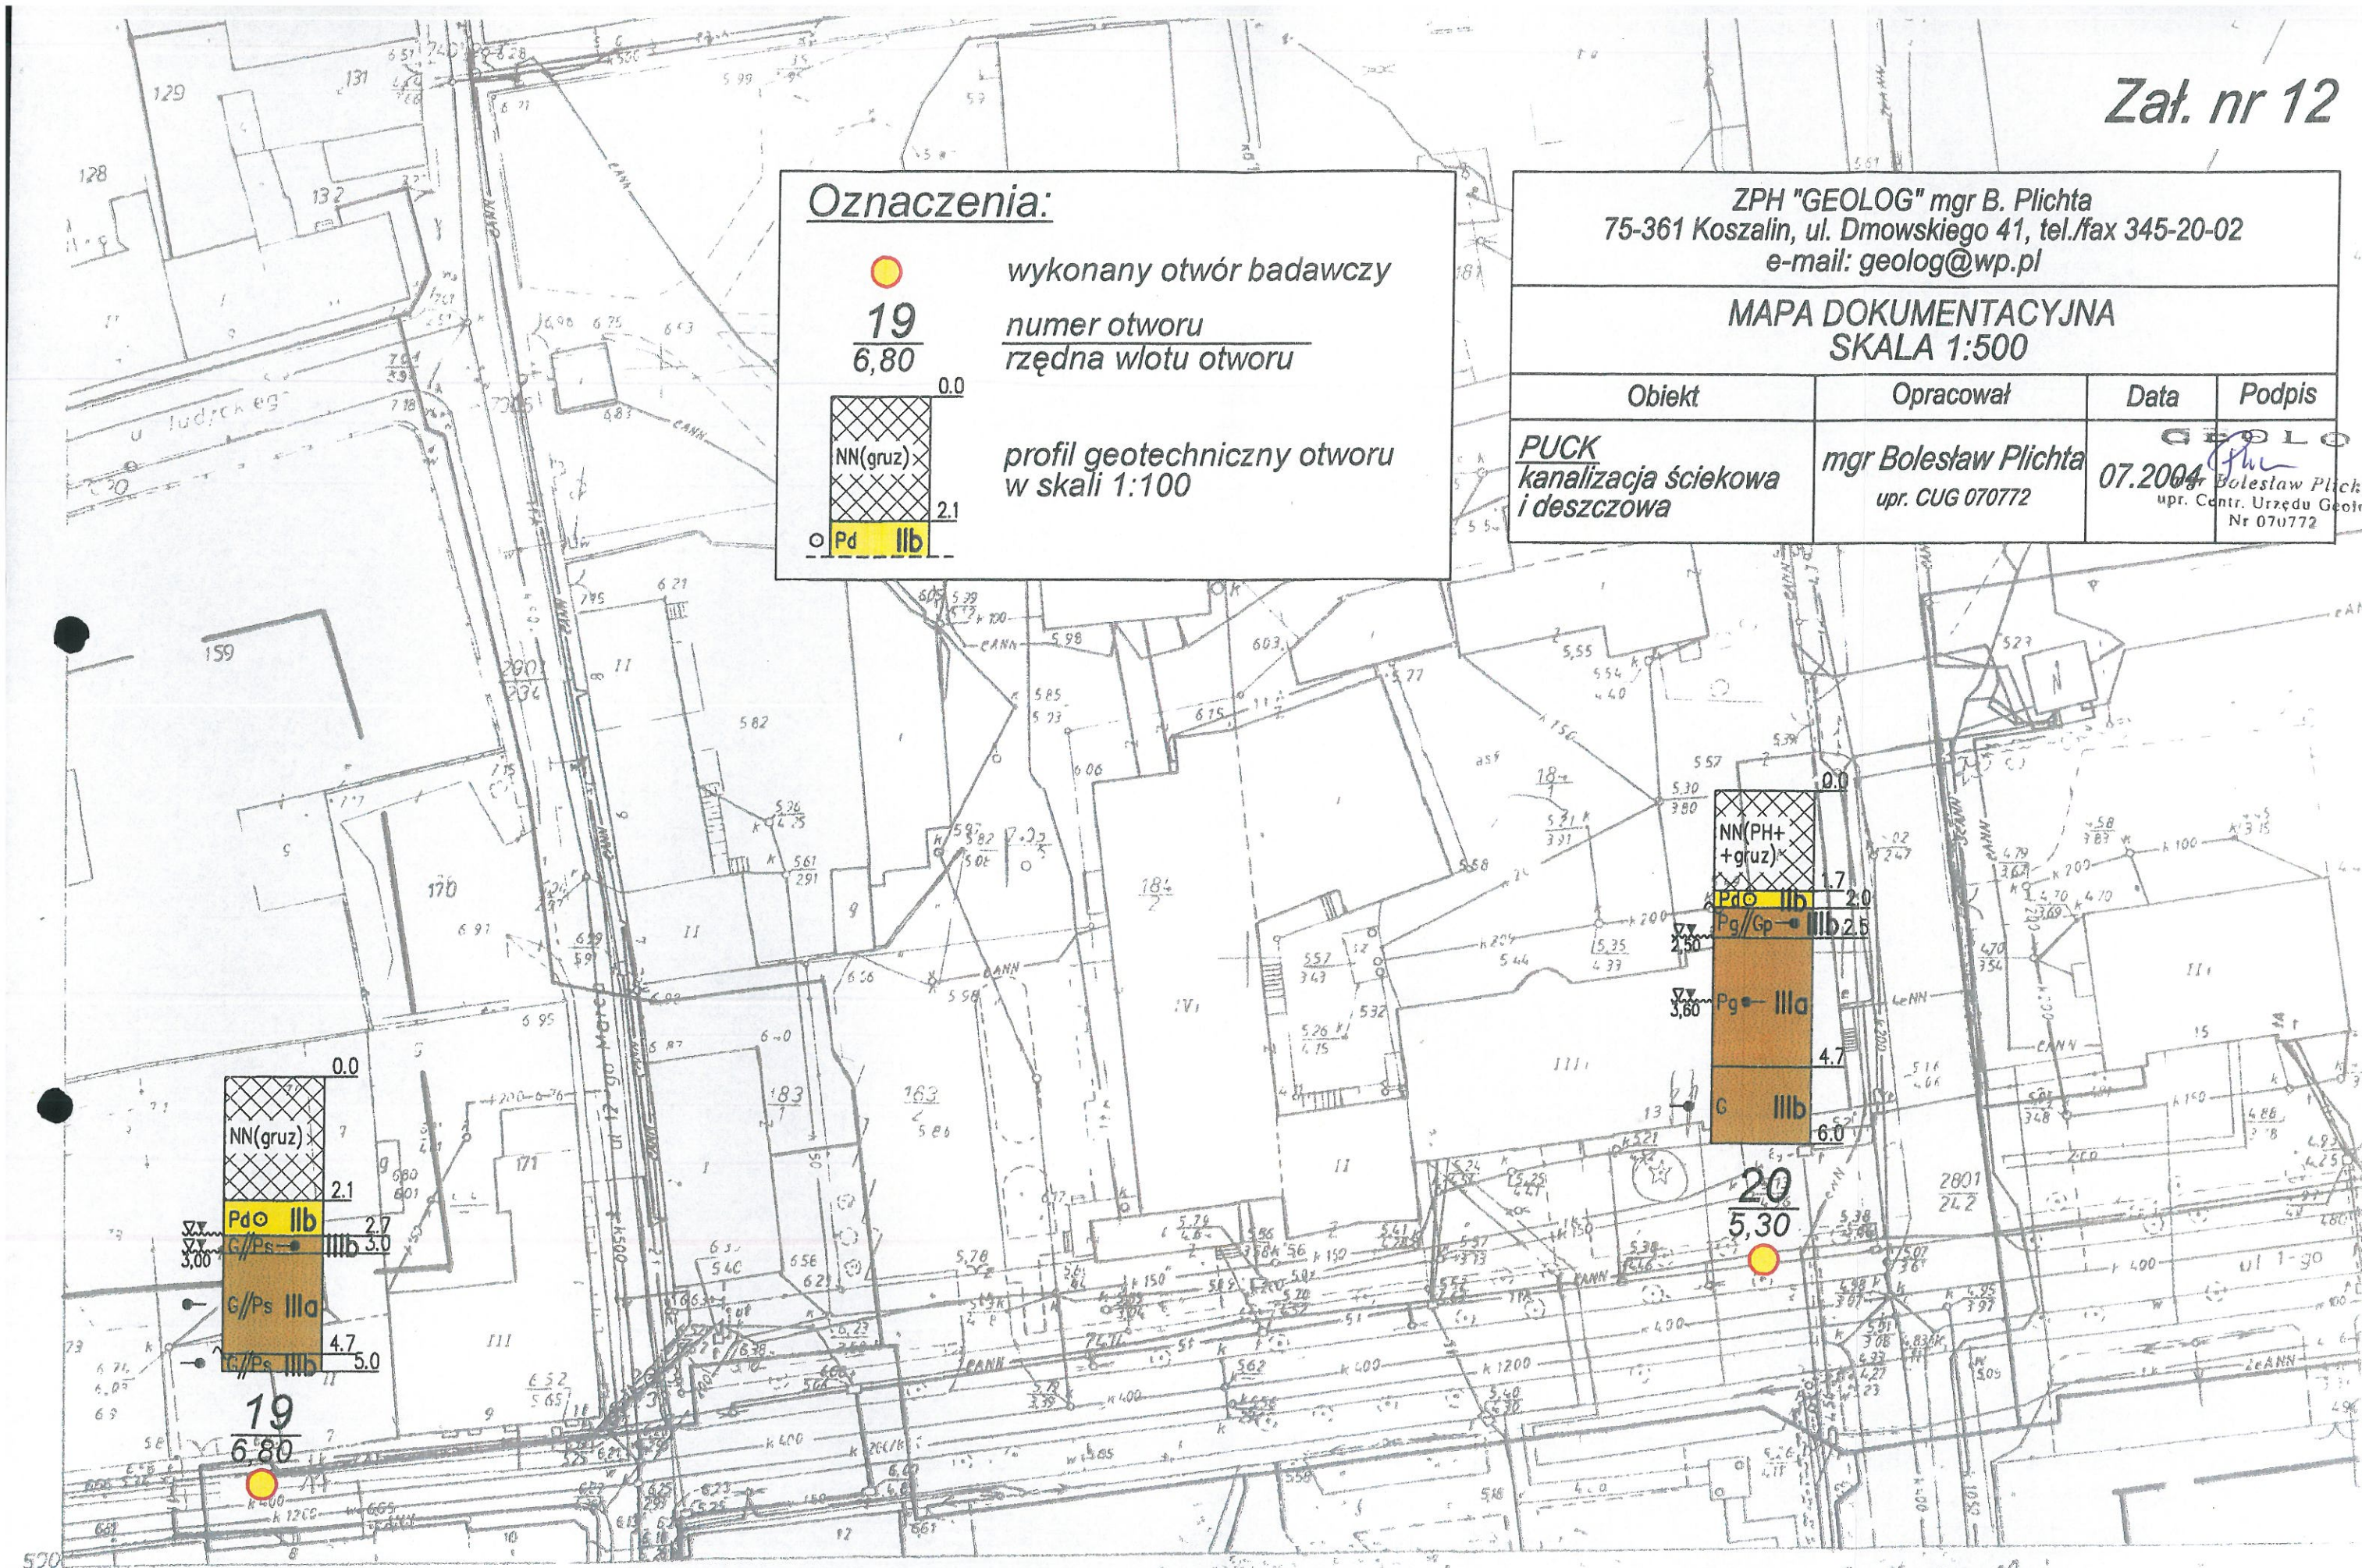Obiekt	Opracował	Data	Podpis
PUCK kanalizacja ściekowa i deszczowa	mgr Bolesław Plichta upr. CUG 070772	07.2004	<i>[Signature]</i> mgr Bolesław Plichta upr. Centr. Urzędu Geol. Nr 070772


MAPA ZASADNICZA

Założona w 1988 przez

Nakładki Tematyczne

Sylwacji i rzeźby terenu

26.500


Oznaczenia:




19
6,80

wykonany otwór badawczy

numer otworu
rzędna wlotu otworu

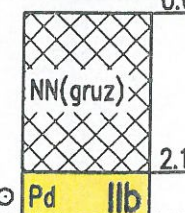


profil geotechniczny otworu
w skali 1:100

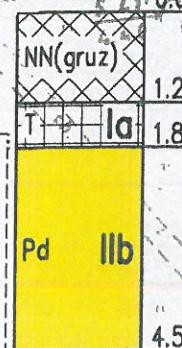

ZPH "GEOLOG" mgr B. Plichta
75-361 Koszalin, ul. Dmowskiego 41, tel./fax 345-20-02
e-mail: geolog@wp.pl

MAPA DOKUMENTACYJNA
SKALA 1:500

Obiekt	Opracował	Data	Podpis
PUCK kanalizacja ściekowa i deszczowa	mgr Bolesław Plichta upr. CUG 070772	07.2004	mgr Bolesław Plichta upr. Centr. Urzędu Geologii Nr 070772

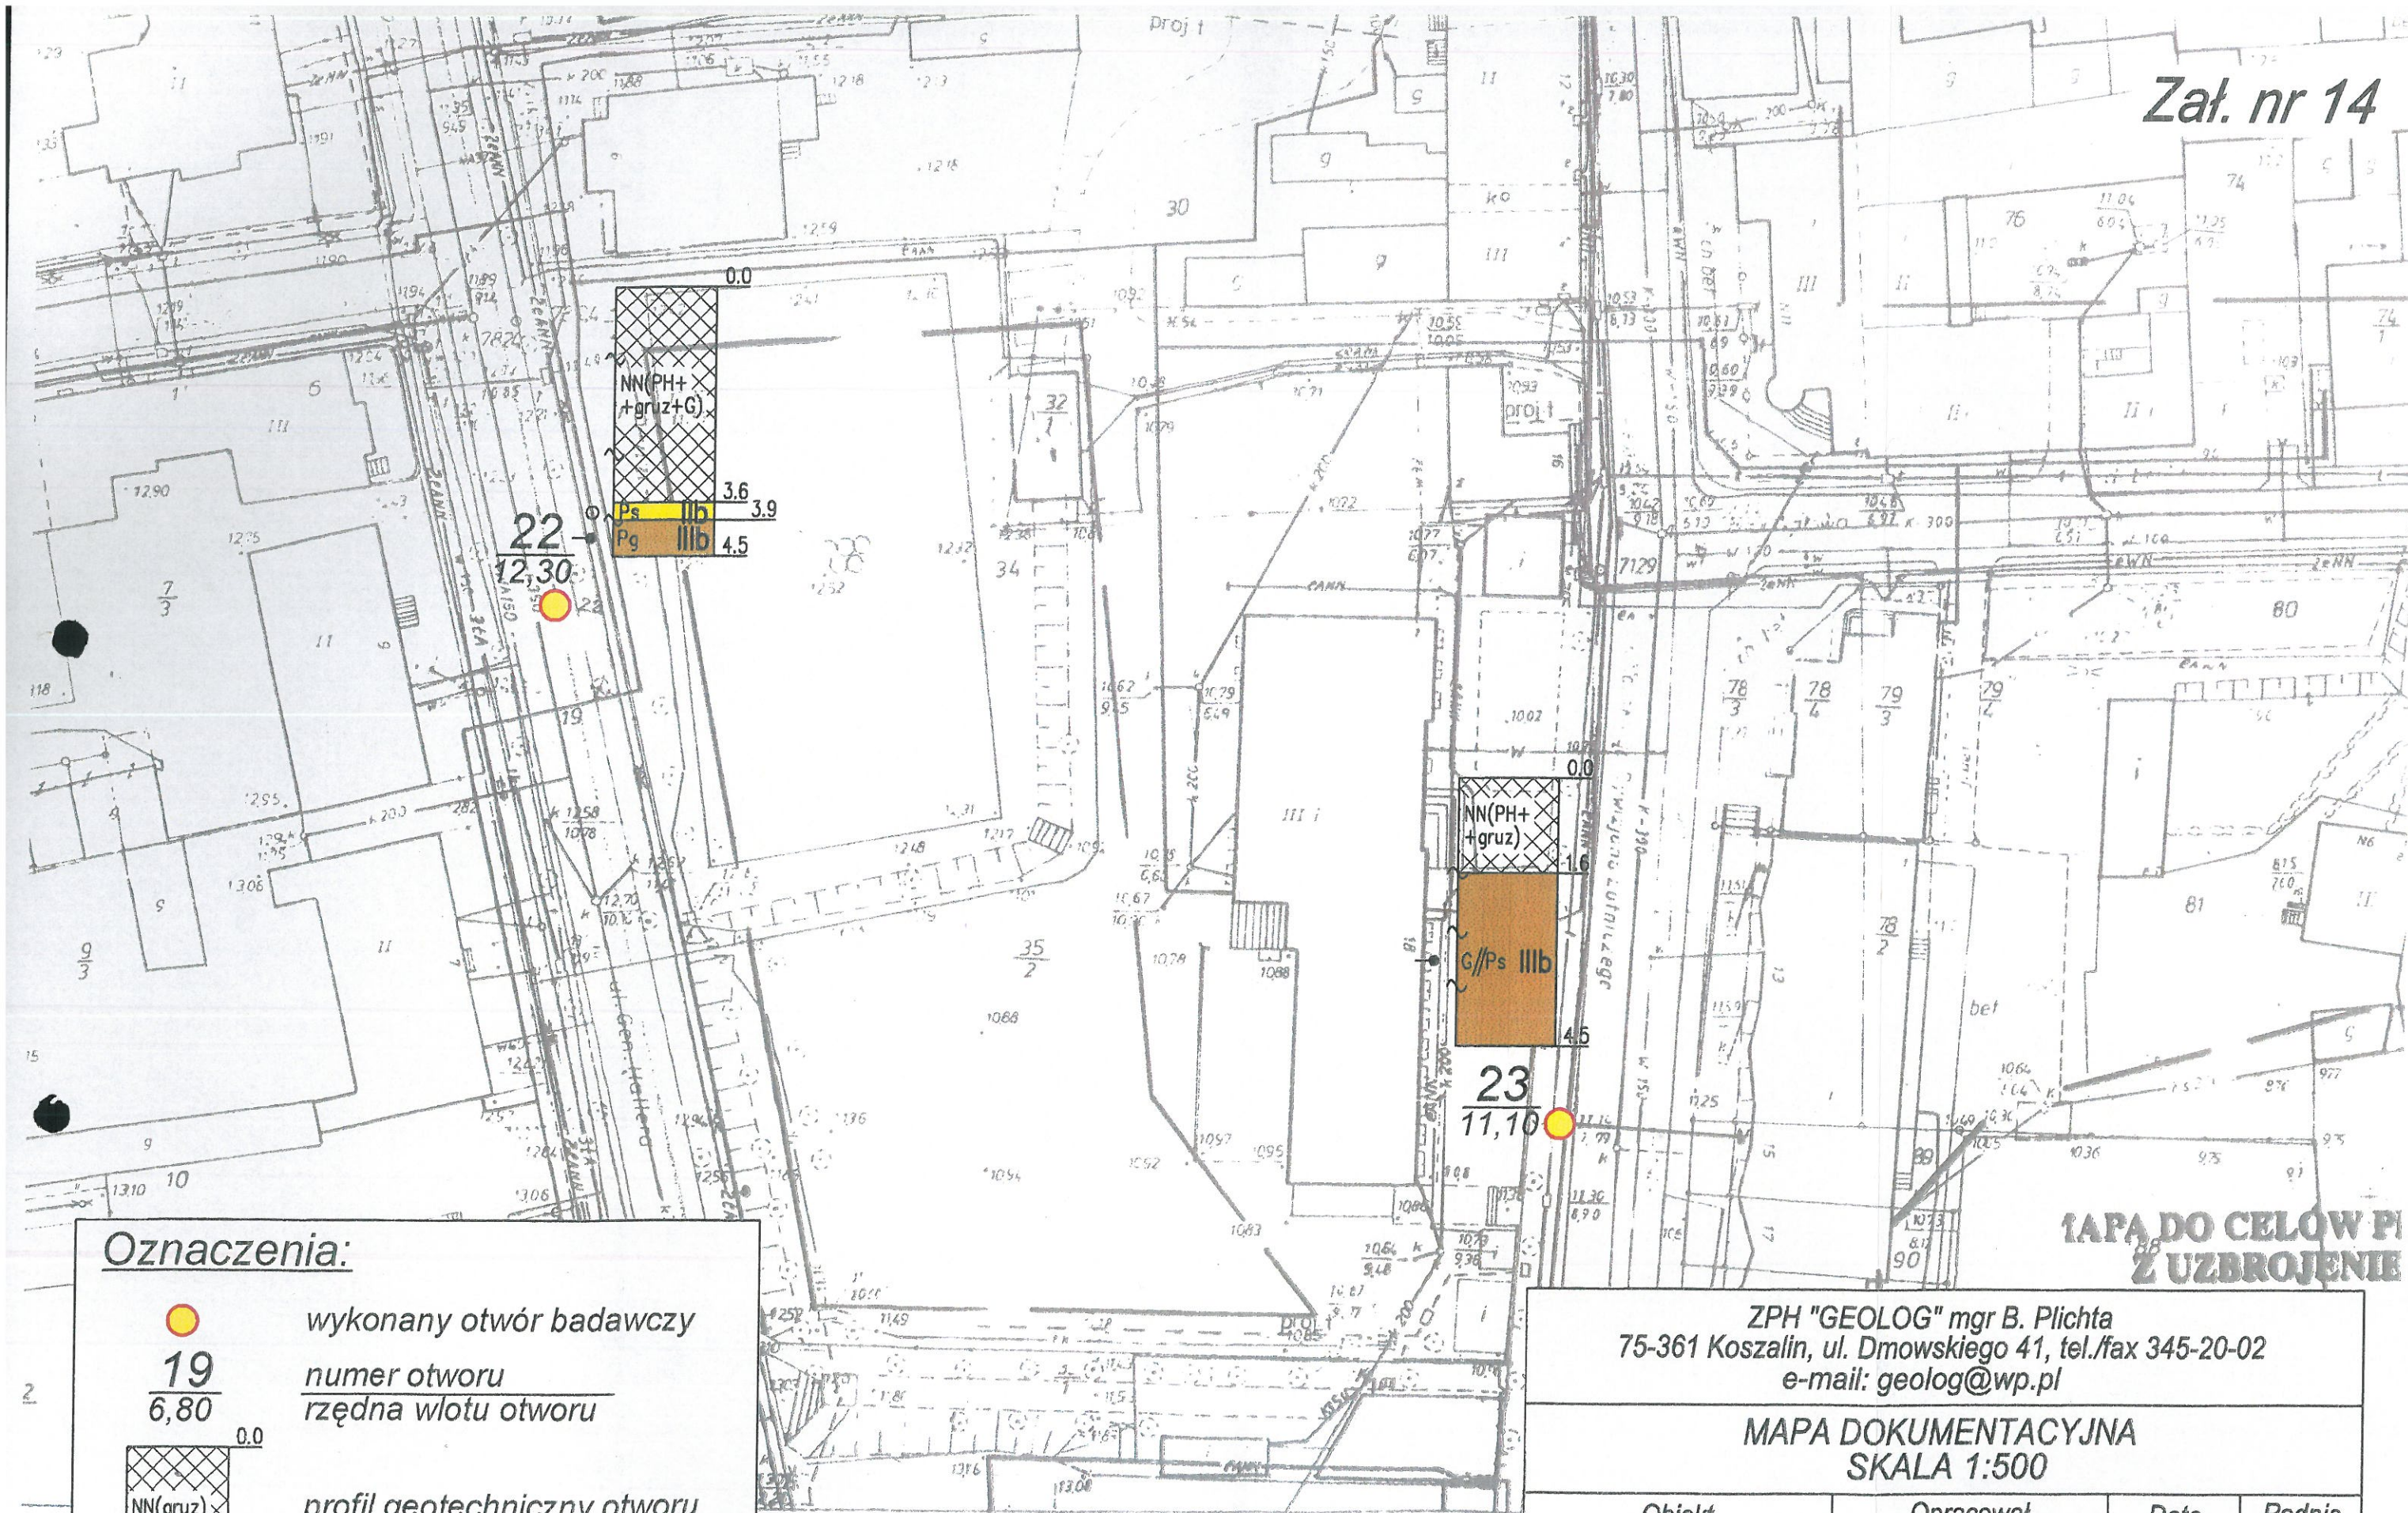


Oznaczenia:




19
6,80

wykonany otwór badawczy
numer otworu
rzędna wlotu otworu

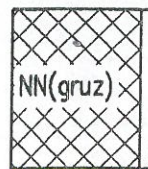

 profil geotechniczny otworu
w skali 1:100



MAPA DO CEŁÓW PI
Z UZBROJENIE


ZPH "GEOLOG" mgr B. Plichta
75-361 Koszalin, ul. Dmowskiego 41, tel./fax 345-20-02
e-mail: geolog@wp.pl

MAPA DOKUMENTACYJNA
SKALA 1:500


Obiekt	Opracował	Data	Podpis
PUCK kanalizacja ściekowa i deszczowa	mgr Bolesław Plichta upr. CUG 070772	07.2004	mgr Bolesław Plichta upr. Centr. Urzędu Geologii Nr 070772

Nakładki Tematyczne
System i...
Uzbrojenie terenu
Ewidencja...

Założona w r. 1989 przez
OKRĘGOWE PRZEDSIĘBIORSTWO GEODEZYJNO-
KARTOGRAFICZNE W GDAŃSKU

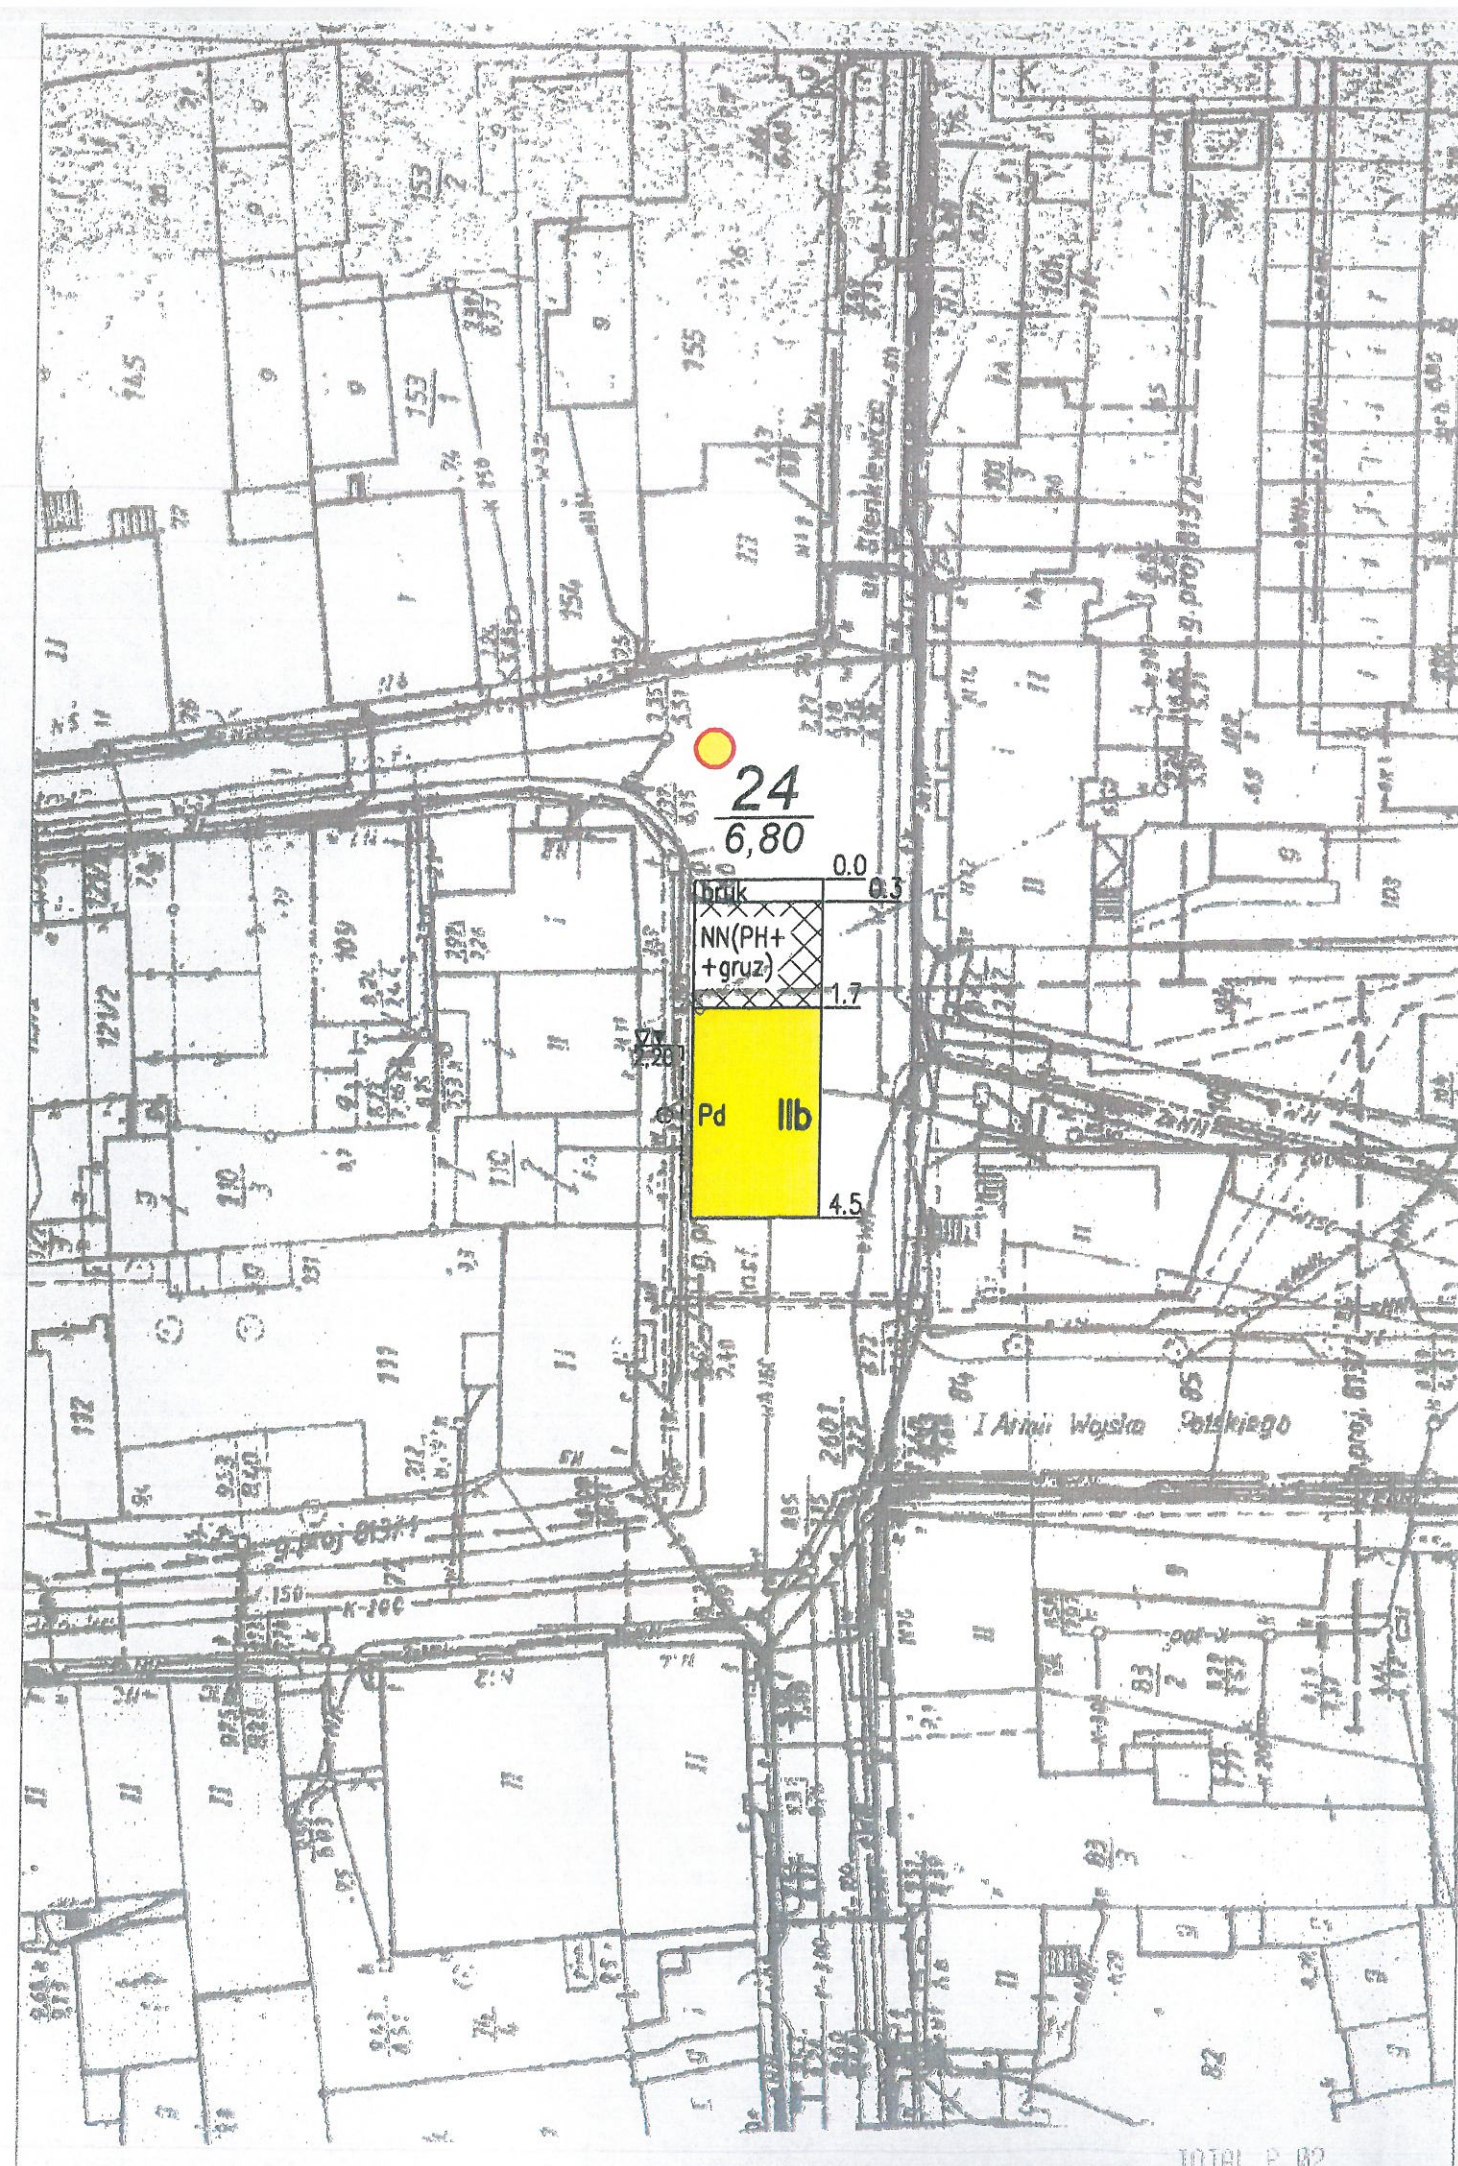

Oznaczenia:

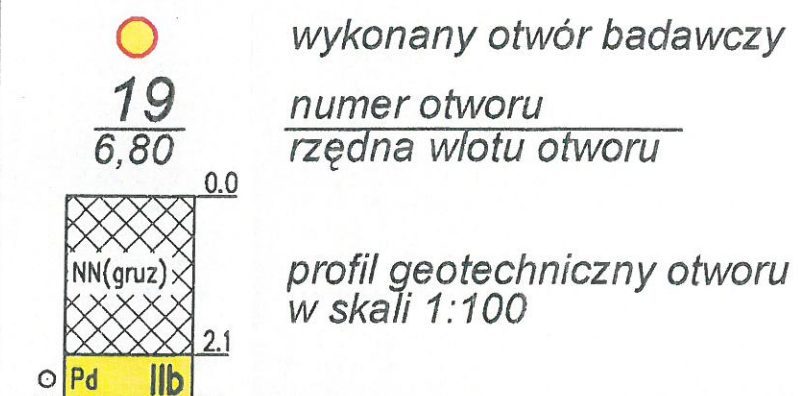


ZPH "GEOLOG" mgr B. Plichta
 75-361 Koszalin, ul. Dmowskiego 41, tel./fax 345-20-02
 e-mail: geolog@wp.pl

MAPA DOKUMENTACYJNA SKALA 1:500

Obiekt	Opracował	Data	Podpis
PUCK kanalizacja ściekowa i deszczowa	mgr Bolesław Plichta upr. CUG 070772	07.2004	

mgr Bolesław Plichta
 upr. Centr. Urzędu Geologii
 Nr 070772

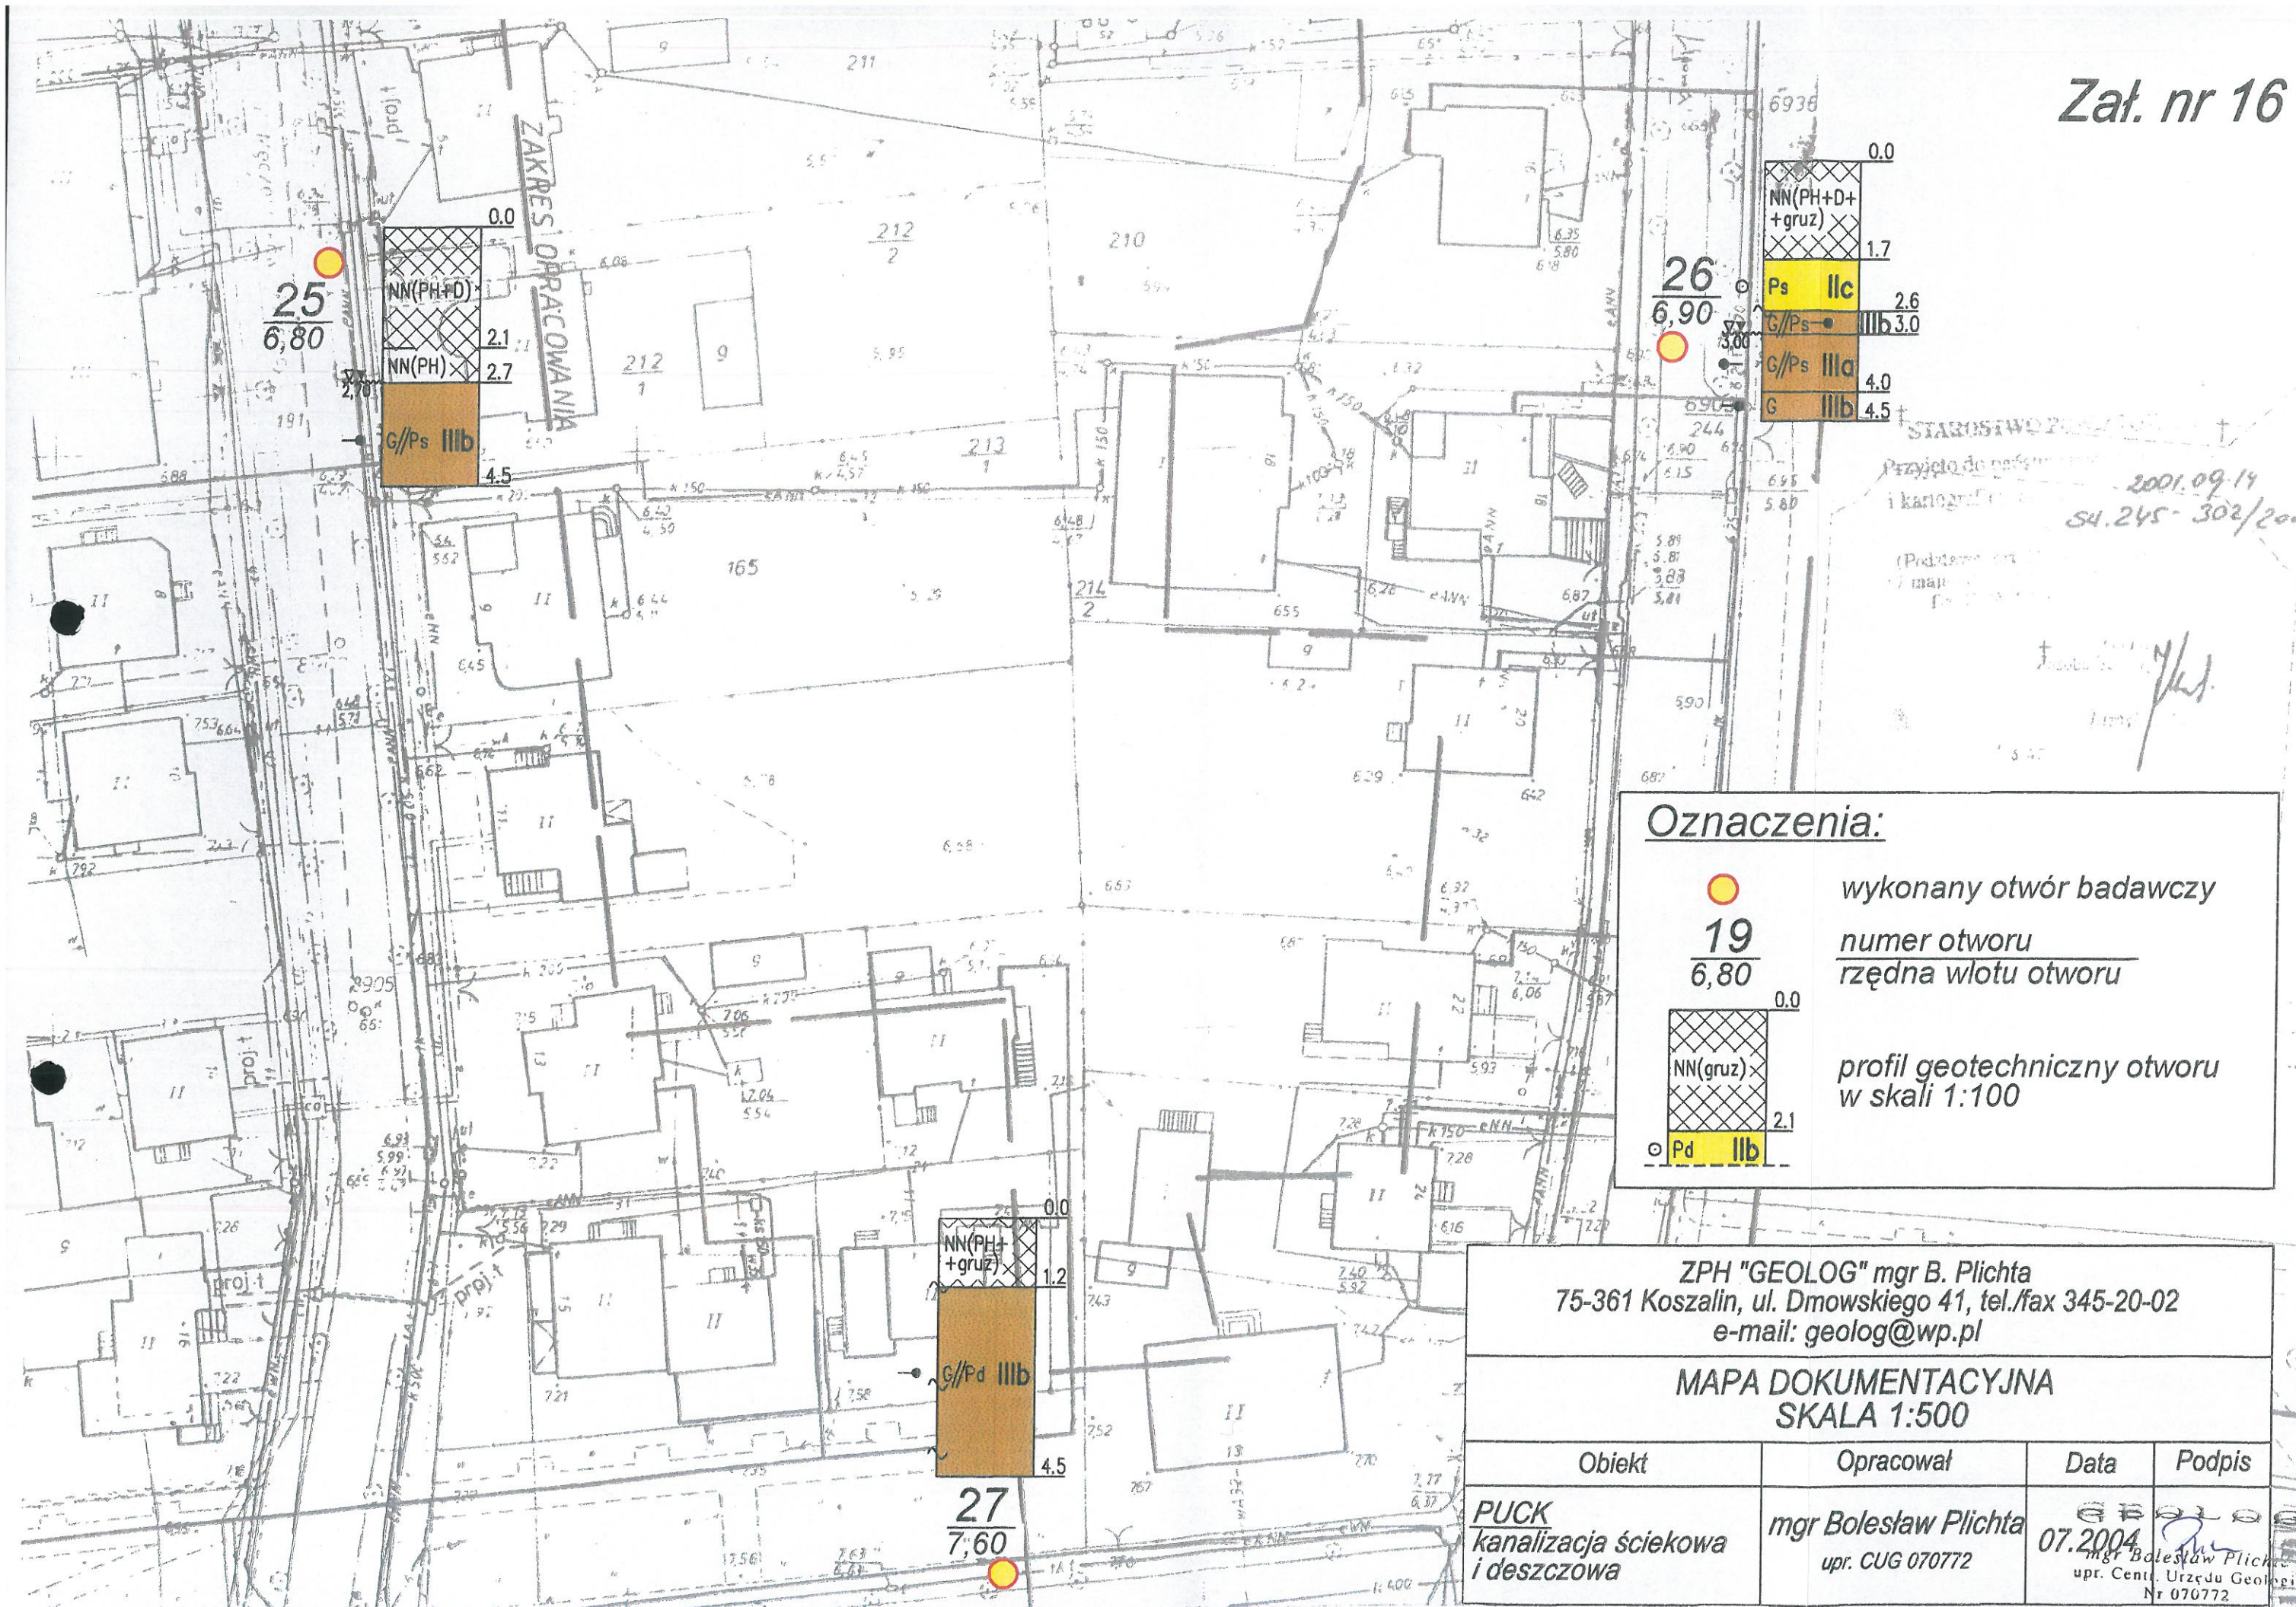

Oznaczenia:


19
6,80

wykonany otwór badawczy
numer otworu
rzędna wlotu otworu

NN(gruz) 0.0
 Pd IIb 2.1

profil geotechniczny otworu
w skali 1:100

ZPH "GEOLOG" mgr B. Plichta 75-361 Koszalin, ul. Dmowskiego 41, tel./fax 345-20-02 e-mail: geolog@wp.pl			
MAPA DOKUMENTACYJNA SKALA 1:500			
Obiekt	Opracował	Data	Podpis
PUCK kanalizacja ściekowa i deszczowa	mgr Bolesław Plichta upr. CUG 070772	07.2004	 mgr Bolesław Plichta upr. Cent. Urzędu Geologii Nr 070772

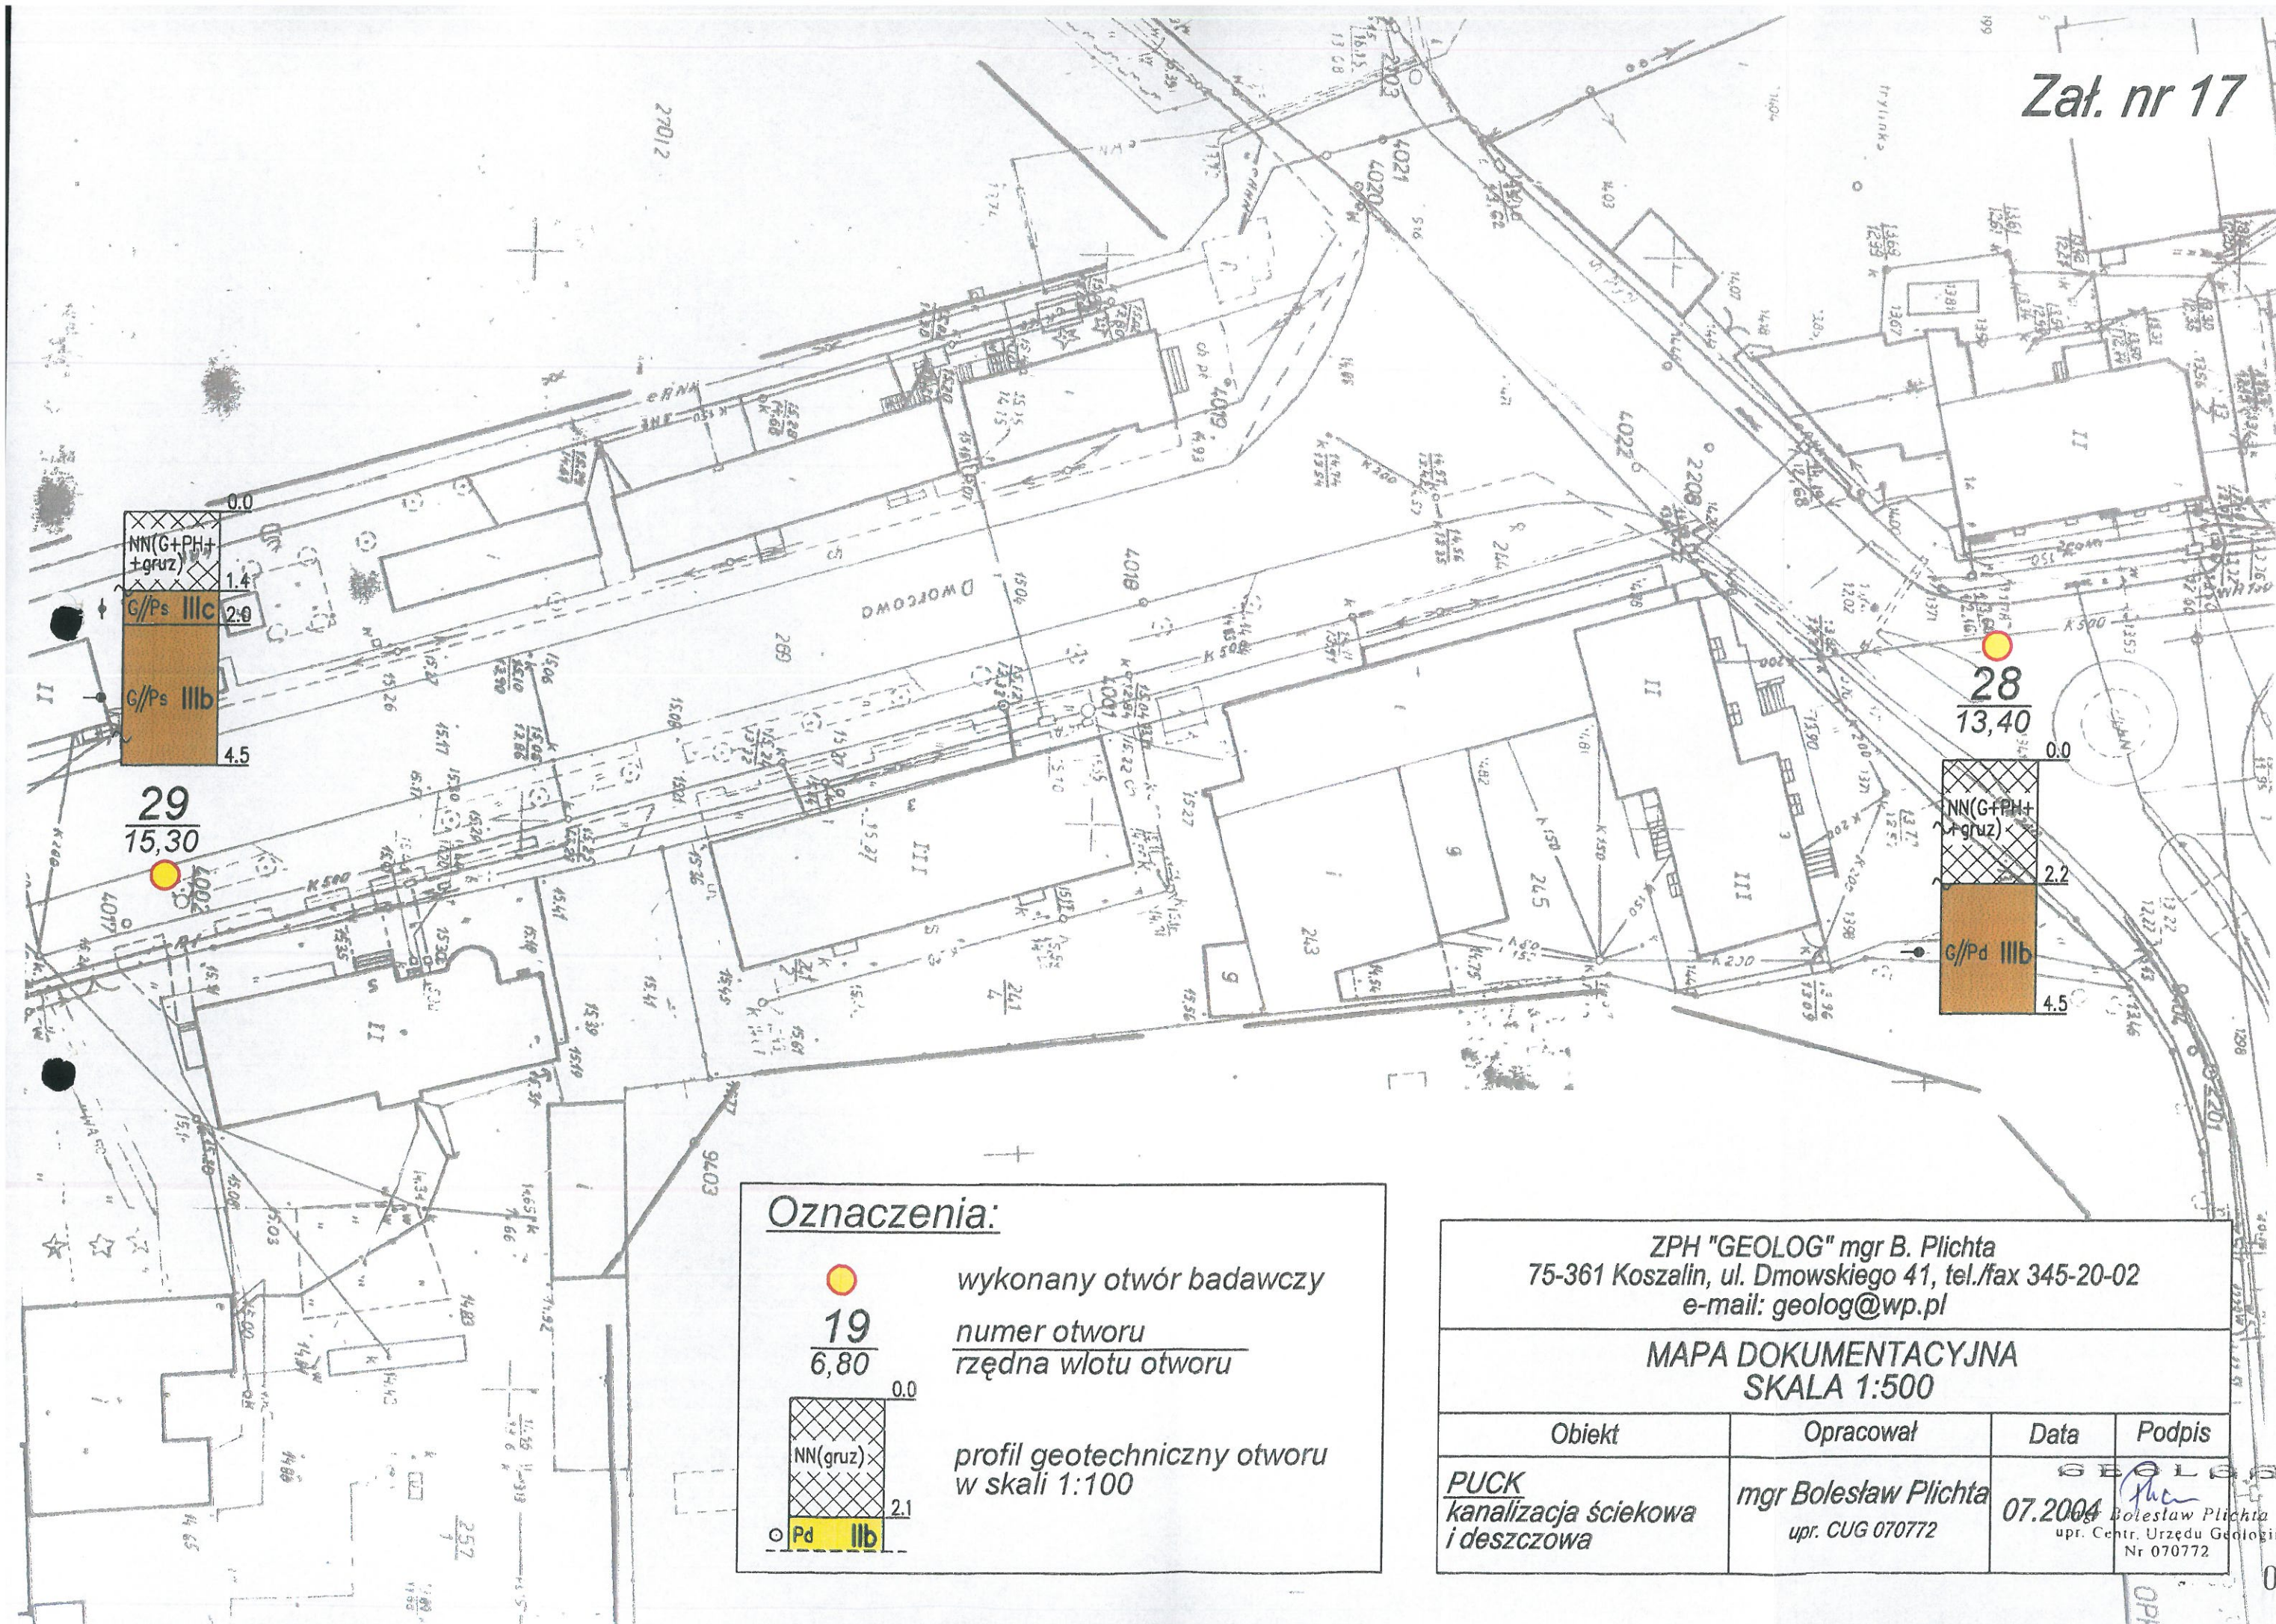


Oznaczenia:



19
6,80

wykonany otwór badawczy
numer otworu
rzędna wlotu otworu

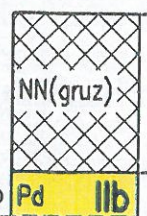

profil geotechniczny otworu
w skali 1:100


ZPH "GEOLOG" mgr B. Plichta
75-361 Koszalin, ul. Dmowskiego 41, tel./fax 345-20-02
e-mail: geolog@wp.pl

MAPA DOKUMENTACYJNA
SKALA 1:500

Obiekt	Opracował	Data	Podpis
PUCK kanalizacja ściekowa i deszczowa	mgr Bolesław Plichta upr. CUG 070772	07.2004	Bolesław Plichta upr. Centr. Urzędu Geologii Nr 070772

POUFNE EGZ. Nr.

W. Armii Wojska Polskiego

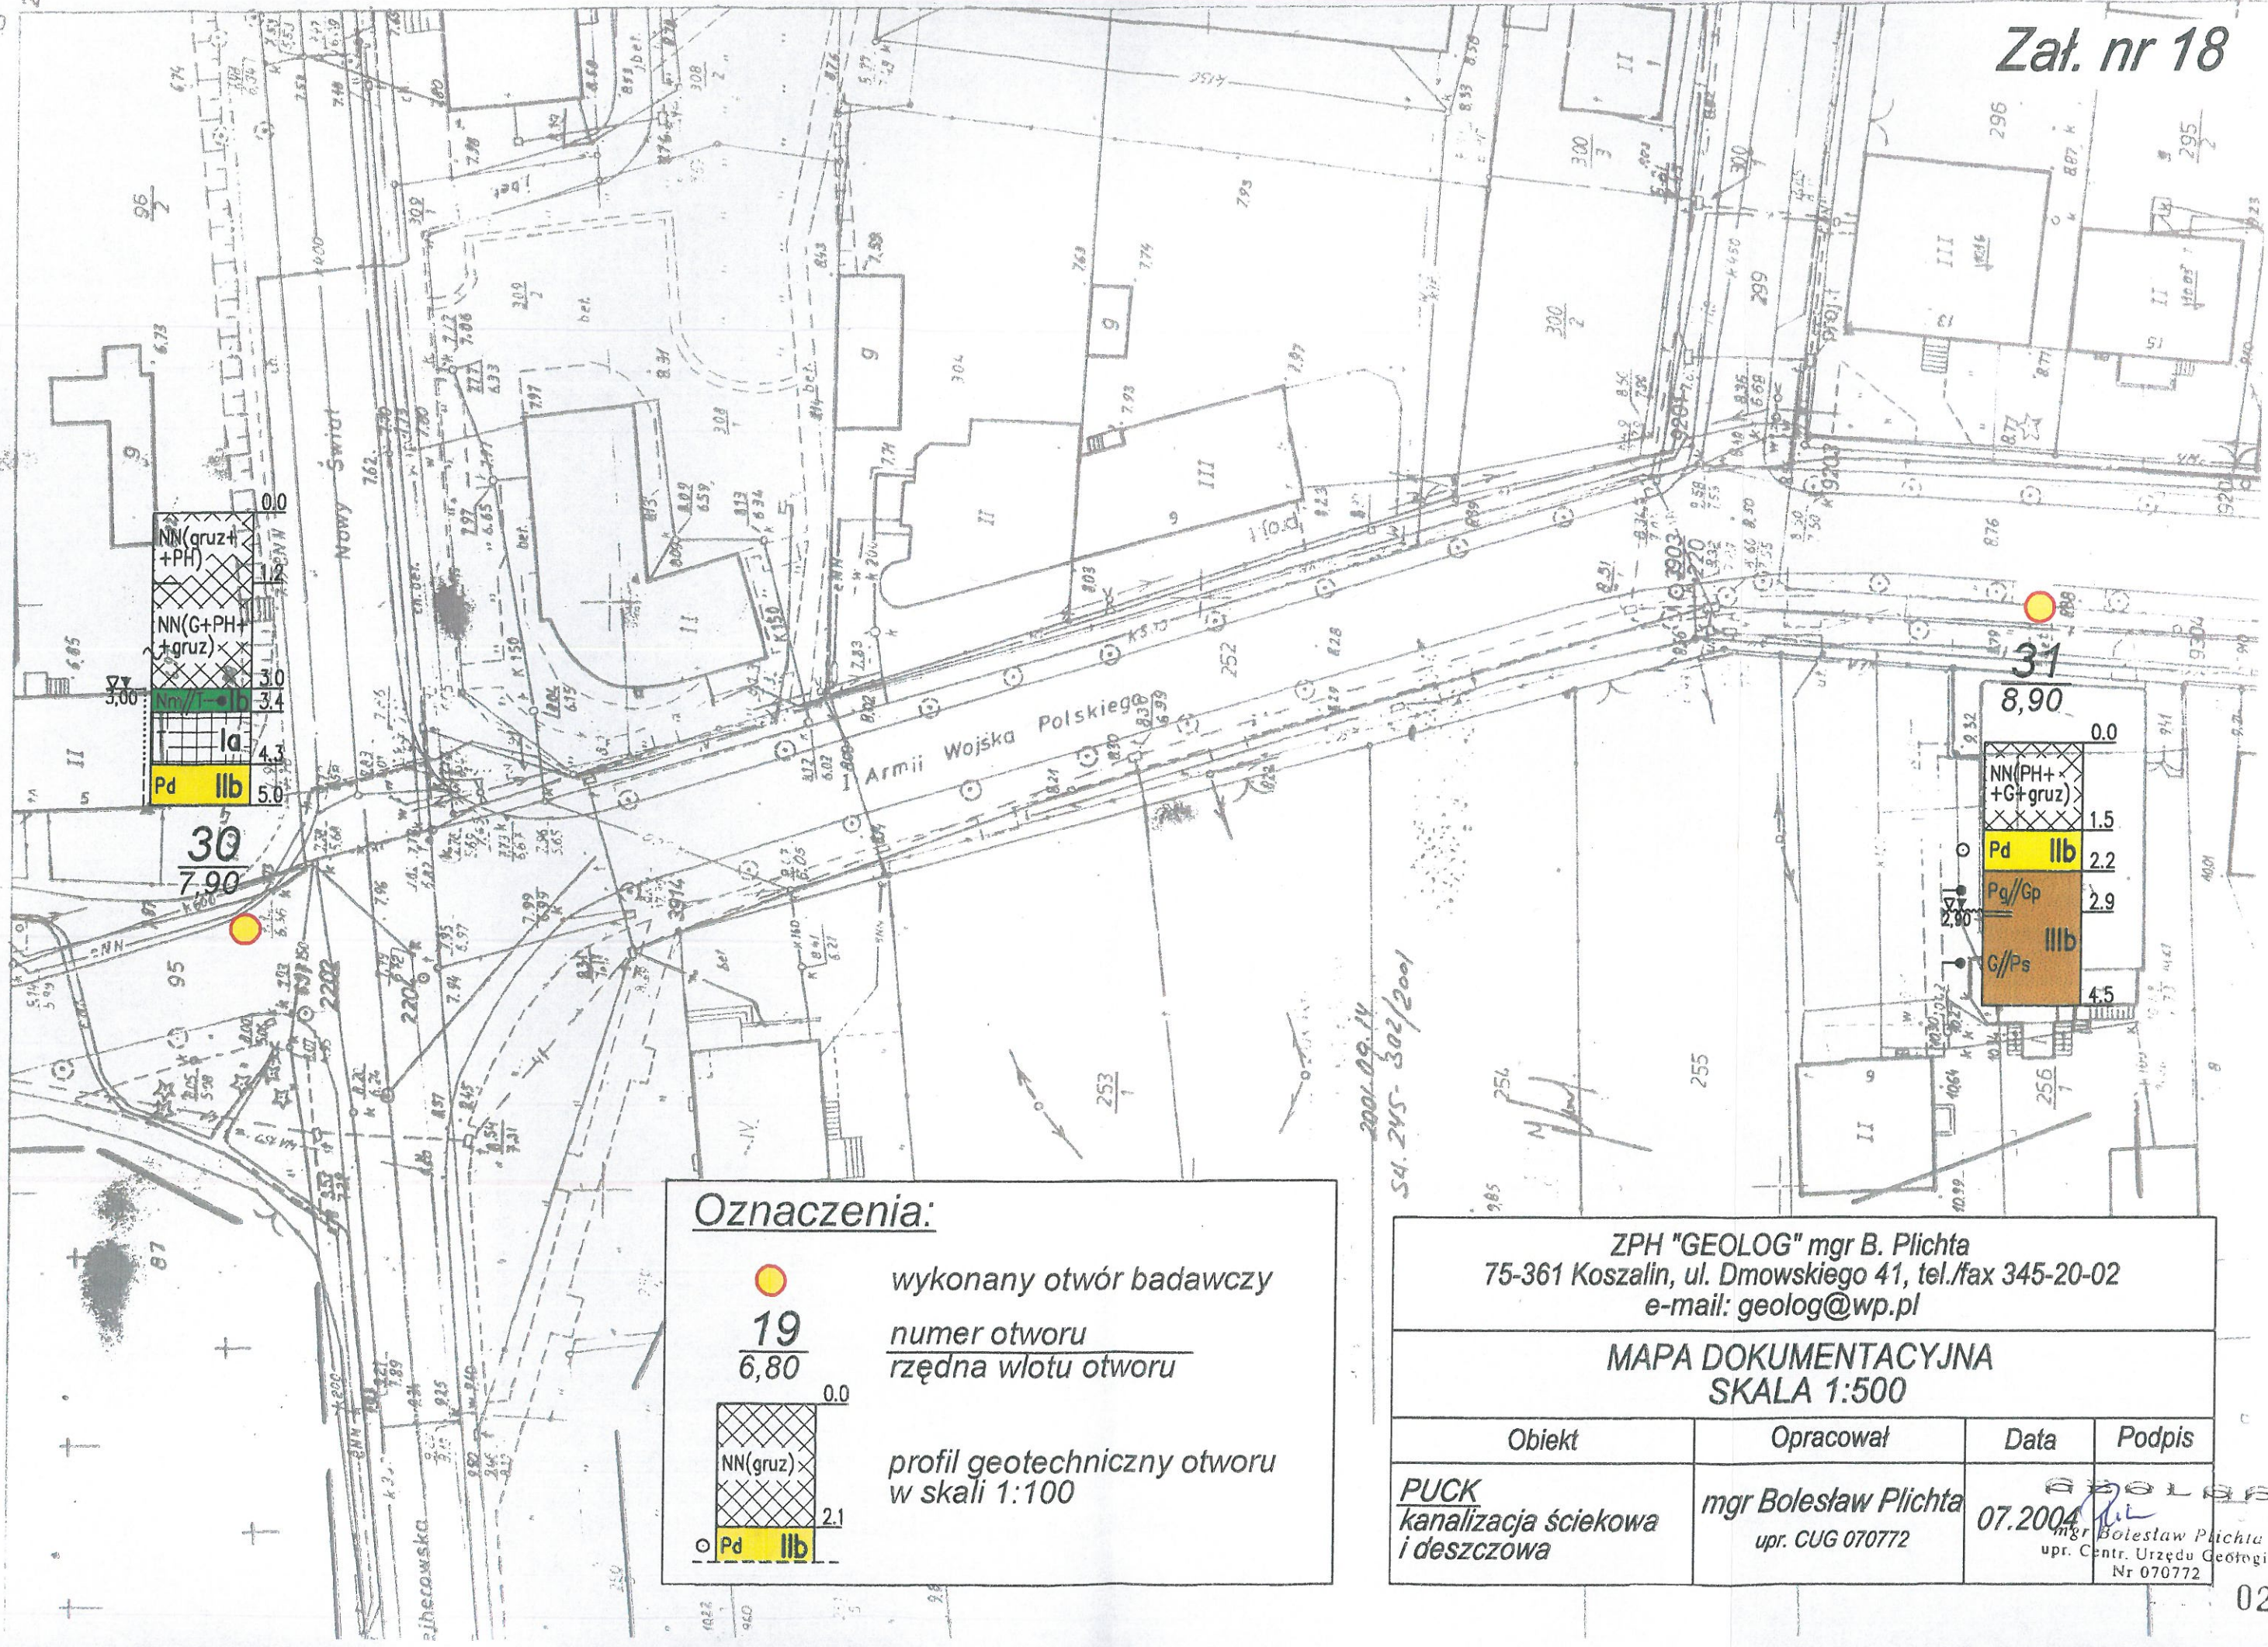


Oznaczenia:





19
6,80

wykonany otwór badawczy
numer otworu
rzędna wlotu otworu

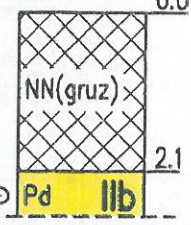

 
profil geotechniczny otworu
w skali 1:100

ZPH "GEOLOG" mgr B. Plichta 75-361 Koszalin, ul. Dmowskiego 41, tel./fax 345-20-02 e-mail: geolog@wp.pl			
MAPA DOKUMENTACYJNA SKALA 1:500			
Obiekt	Opracował	Data	Podpis
PUCK kanalizacja ściekowa i deszczowa	mgr Bolesław Plichta upr. CUG 070772	07.2004	 mgr Bolesław Plichta upr. Centr. Urzędu Geologii Nr 070772

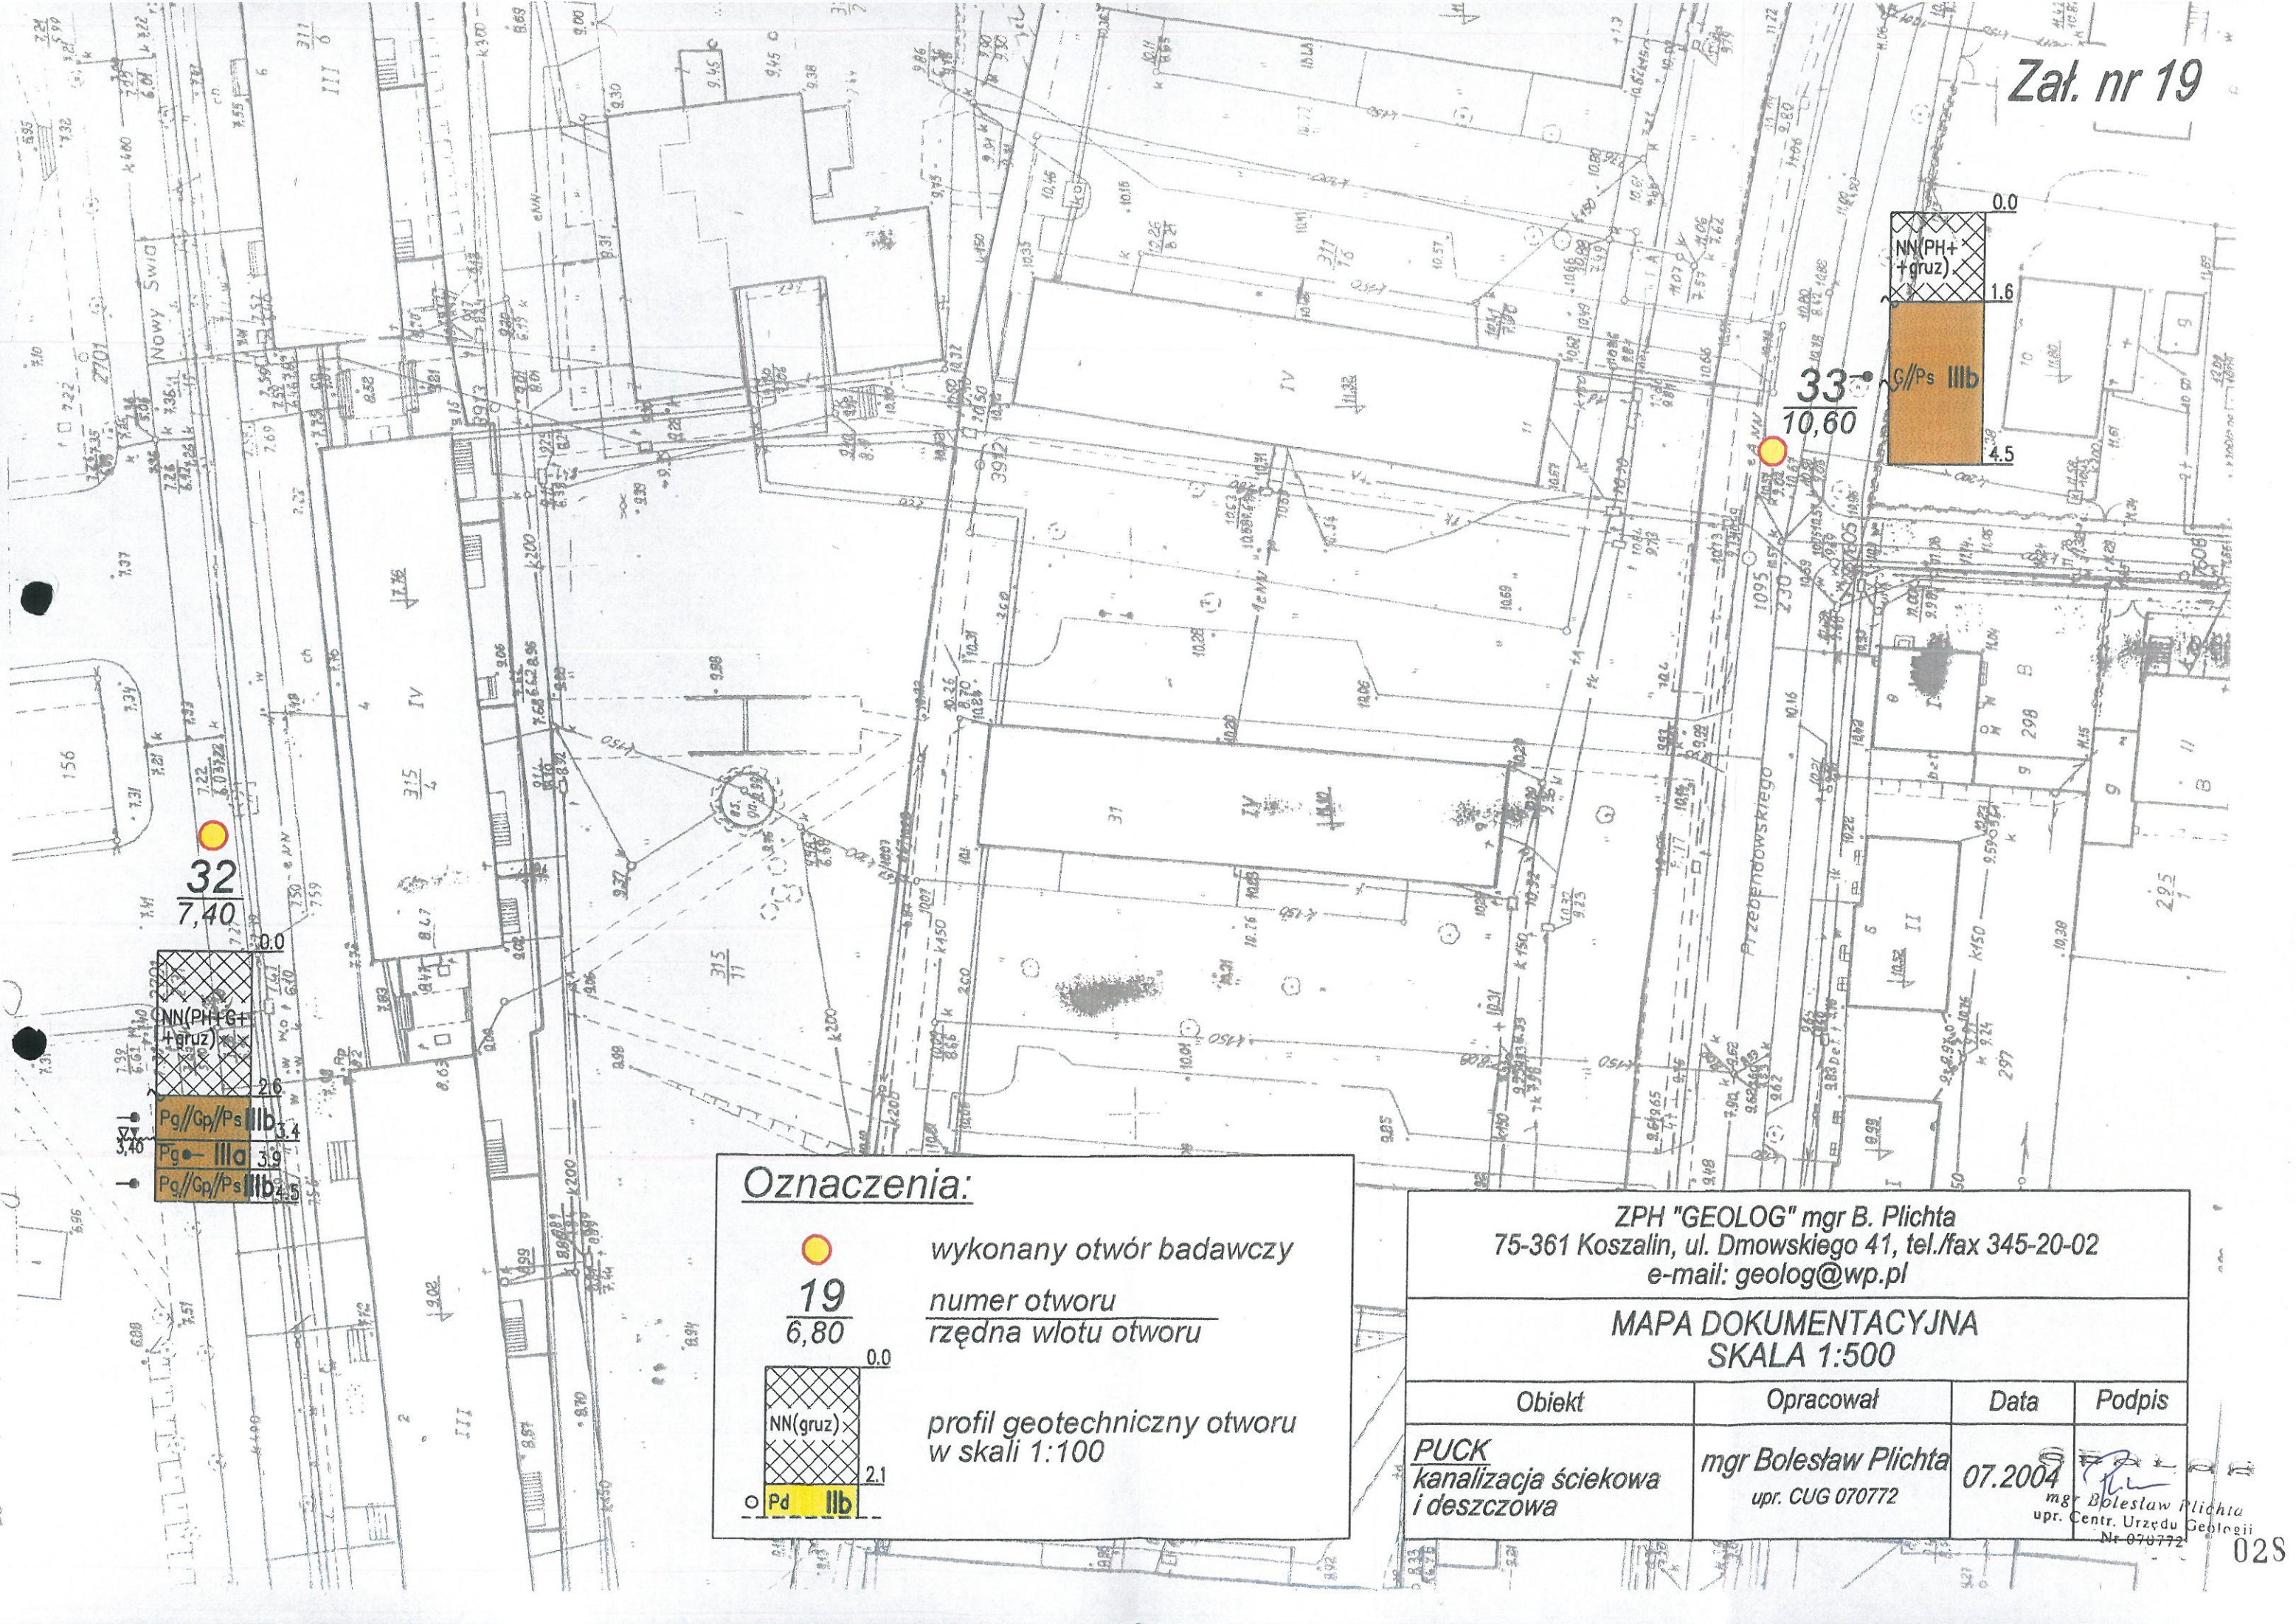


Oznaczenia:

 wykonany otwór badawczy
 19 / 6,80 numer otworu
 rzędna wlotu otworu

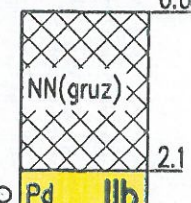 profil geotechniczny otworu
 w skali 1:100

ZPH "GEOLOG" mgr B. Plichta 75-361 Koszalin, ul. Dmowskiego 41, tel./fax 345-20-02 e-mail: geolog@wp.pl			
MAPA DOKUMENTACYJNA SKALA 1:500			
Obiekt	Opracował	Data	Podpis
PUCK kanalizacja ściekowa i deszczowa	mgr Bolesław Plichta upr. CUG 070772	07.2004	mgr Bolesław Plichta upr. Centr. Urzędu Geologii Nr 070772

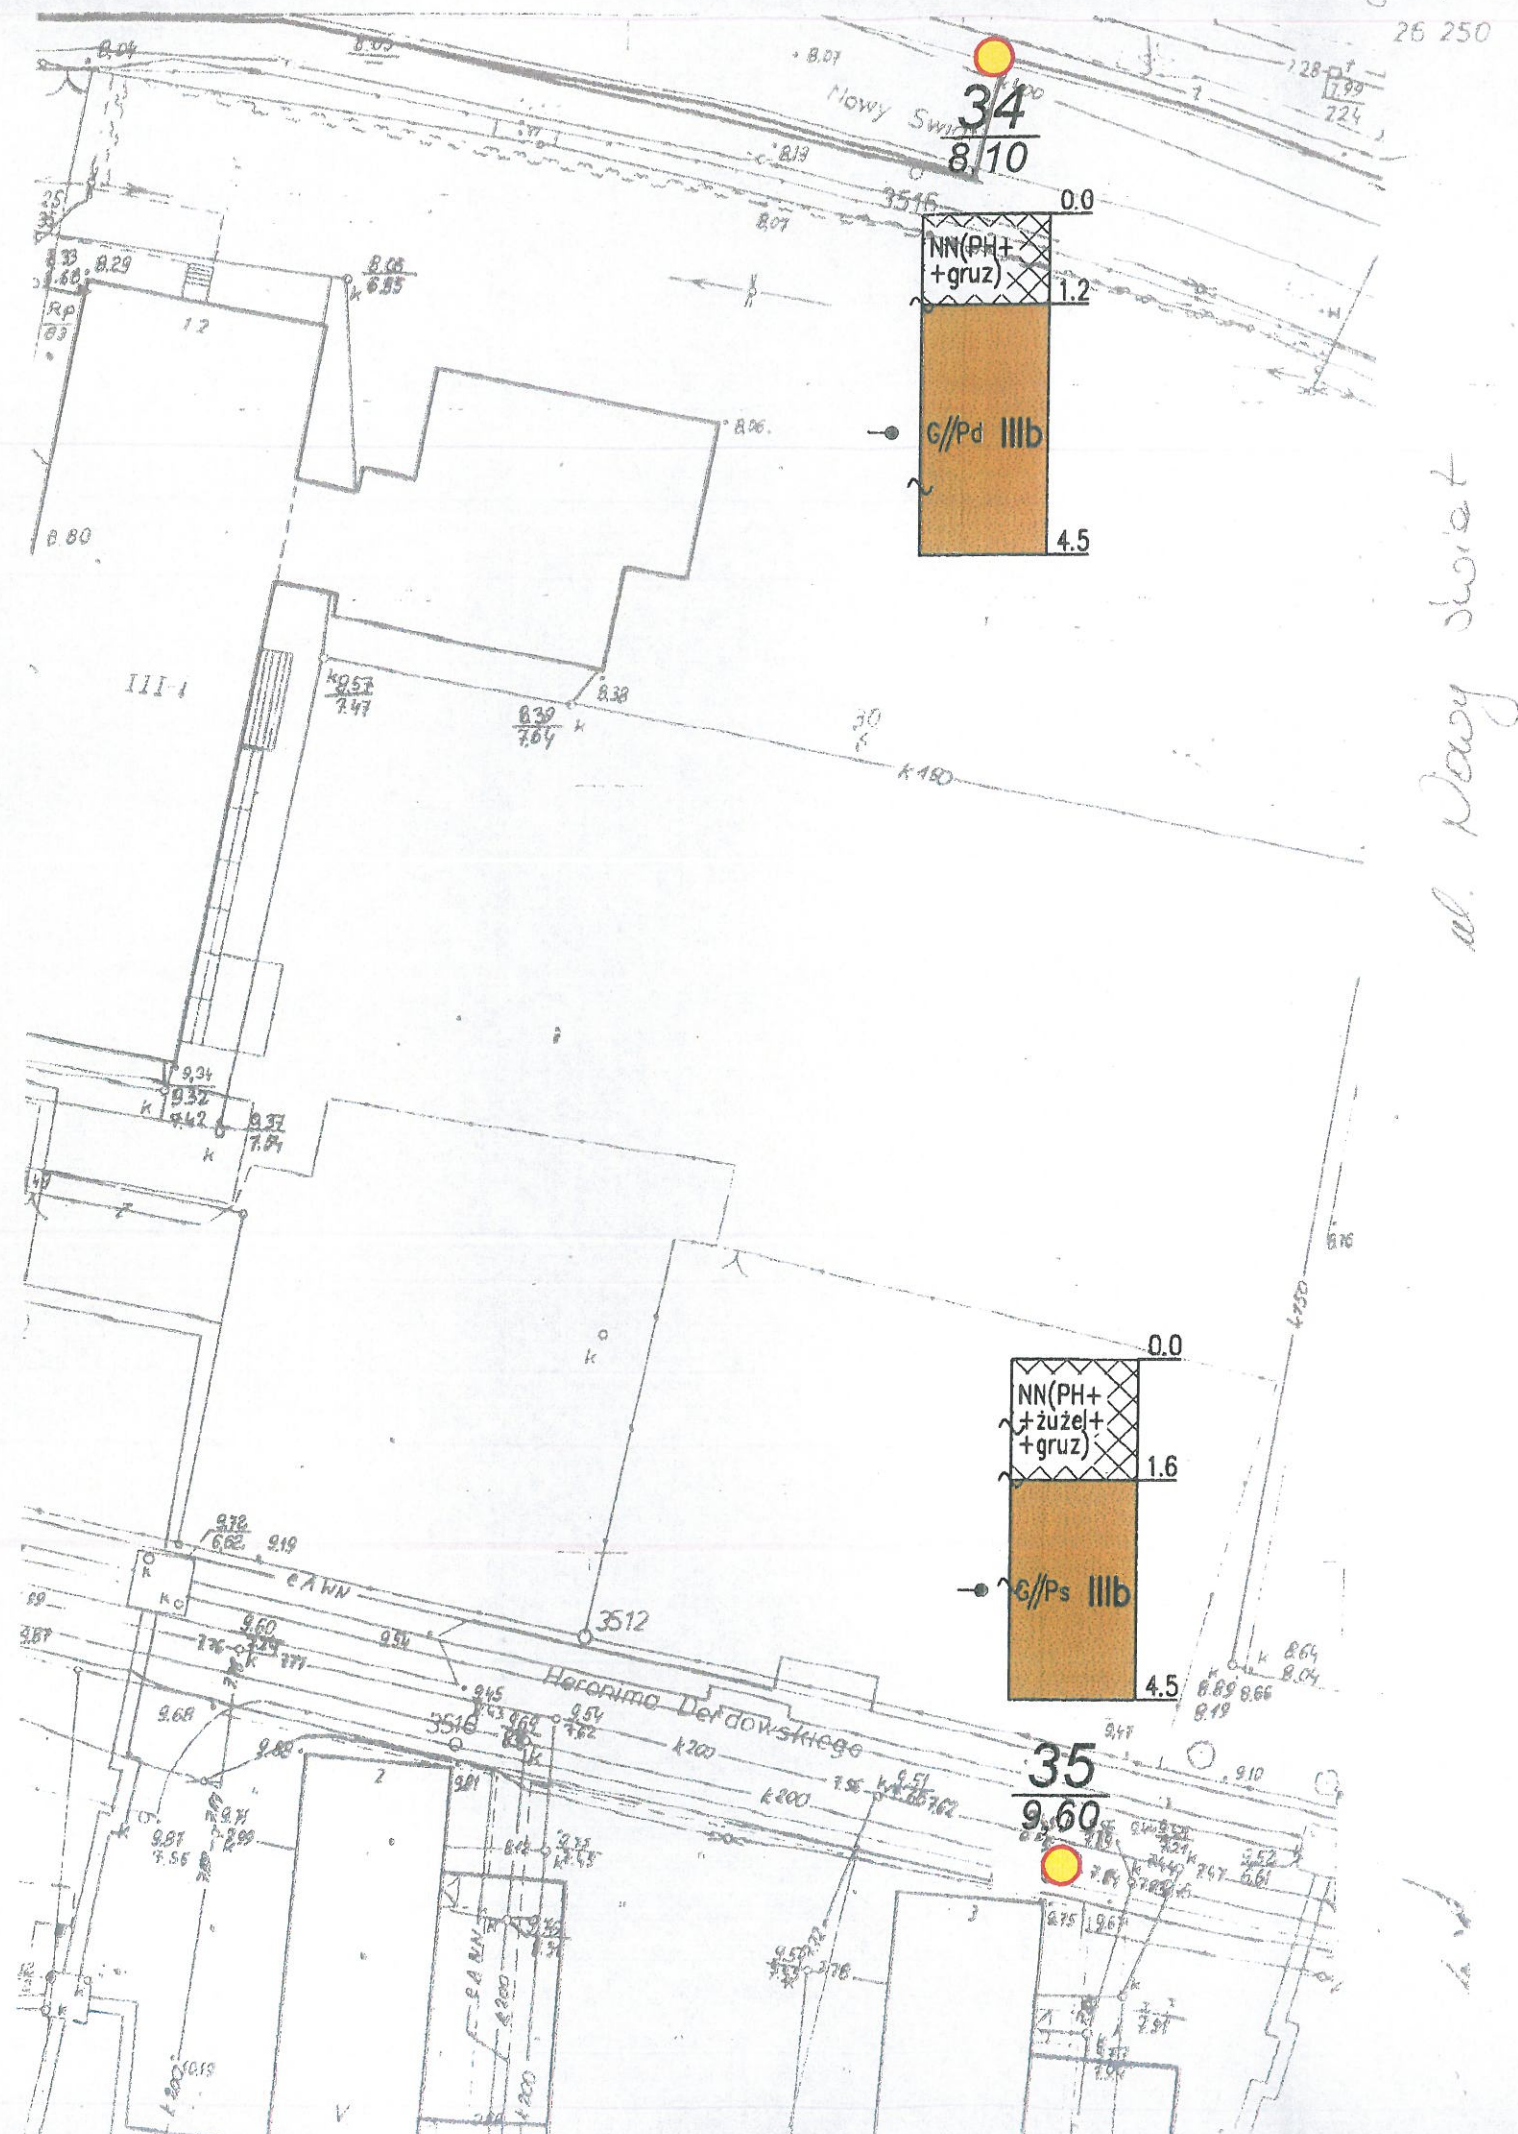


Oznaczenia:

	wykonany otwór badawczy
$\frac{19}{6,80}$	numer otworu rzędna wlotu otworu
	profil geotechniczny otworu w skali 1:100

ZPH "GEOLOG" mgr B. Plichta
75-361 Koszalin, ul. Dmowskiego 41, tel./fax 345-20-02
e-mail: geolog@wp.pl

MAPA DOKUMENTACYJNA
SKALA 1:500

Obiekt	Opracował	Data	Podpis
PUCK kanalizacja ściekowa i deszczowa	mgr Bolesław Plichta upr. CUG 070772	07.2004	 mgr Bolesław Plichta upr. Centr. Urzędu Geologii Nr 070772

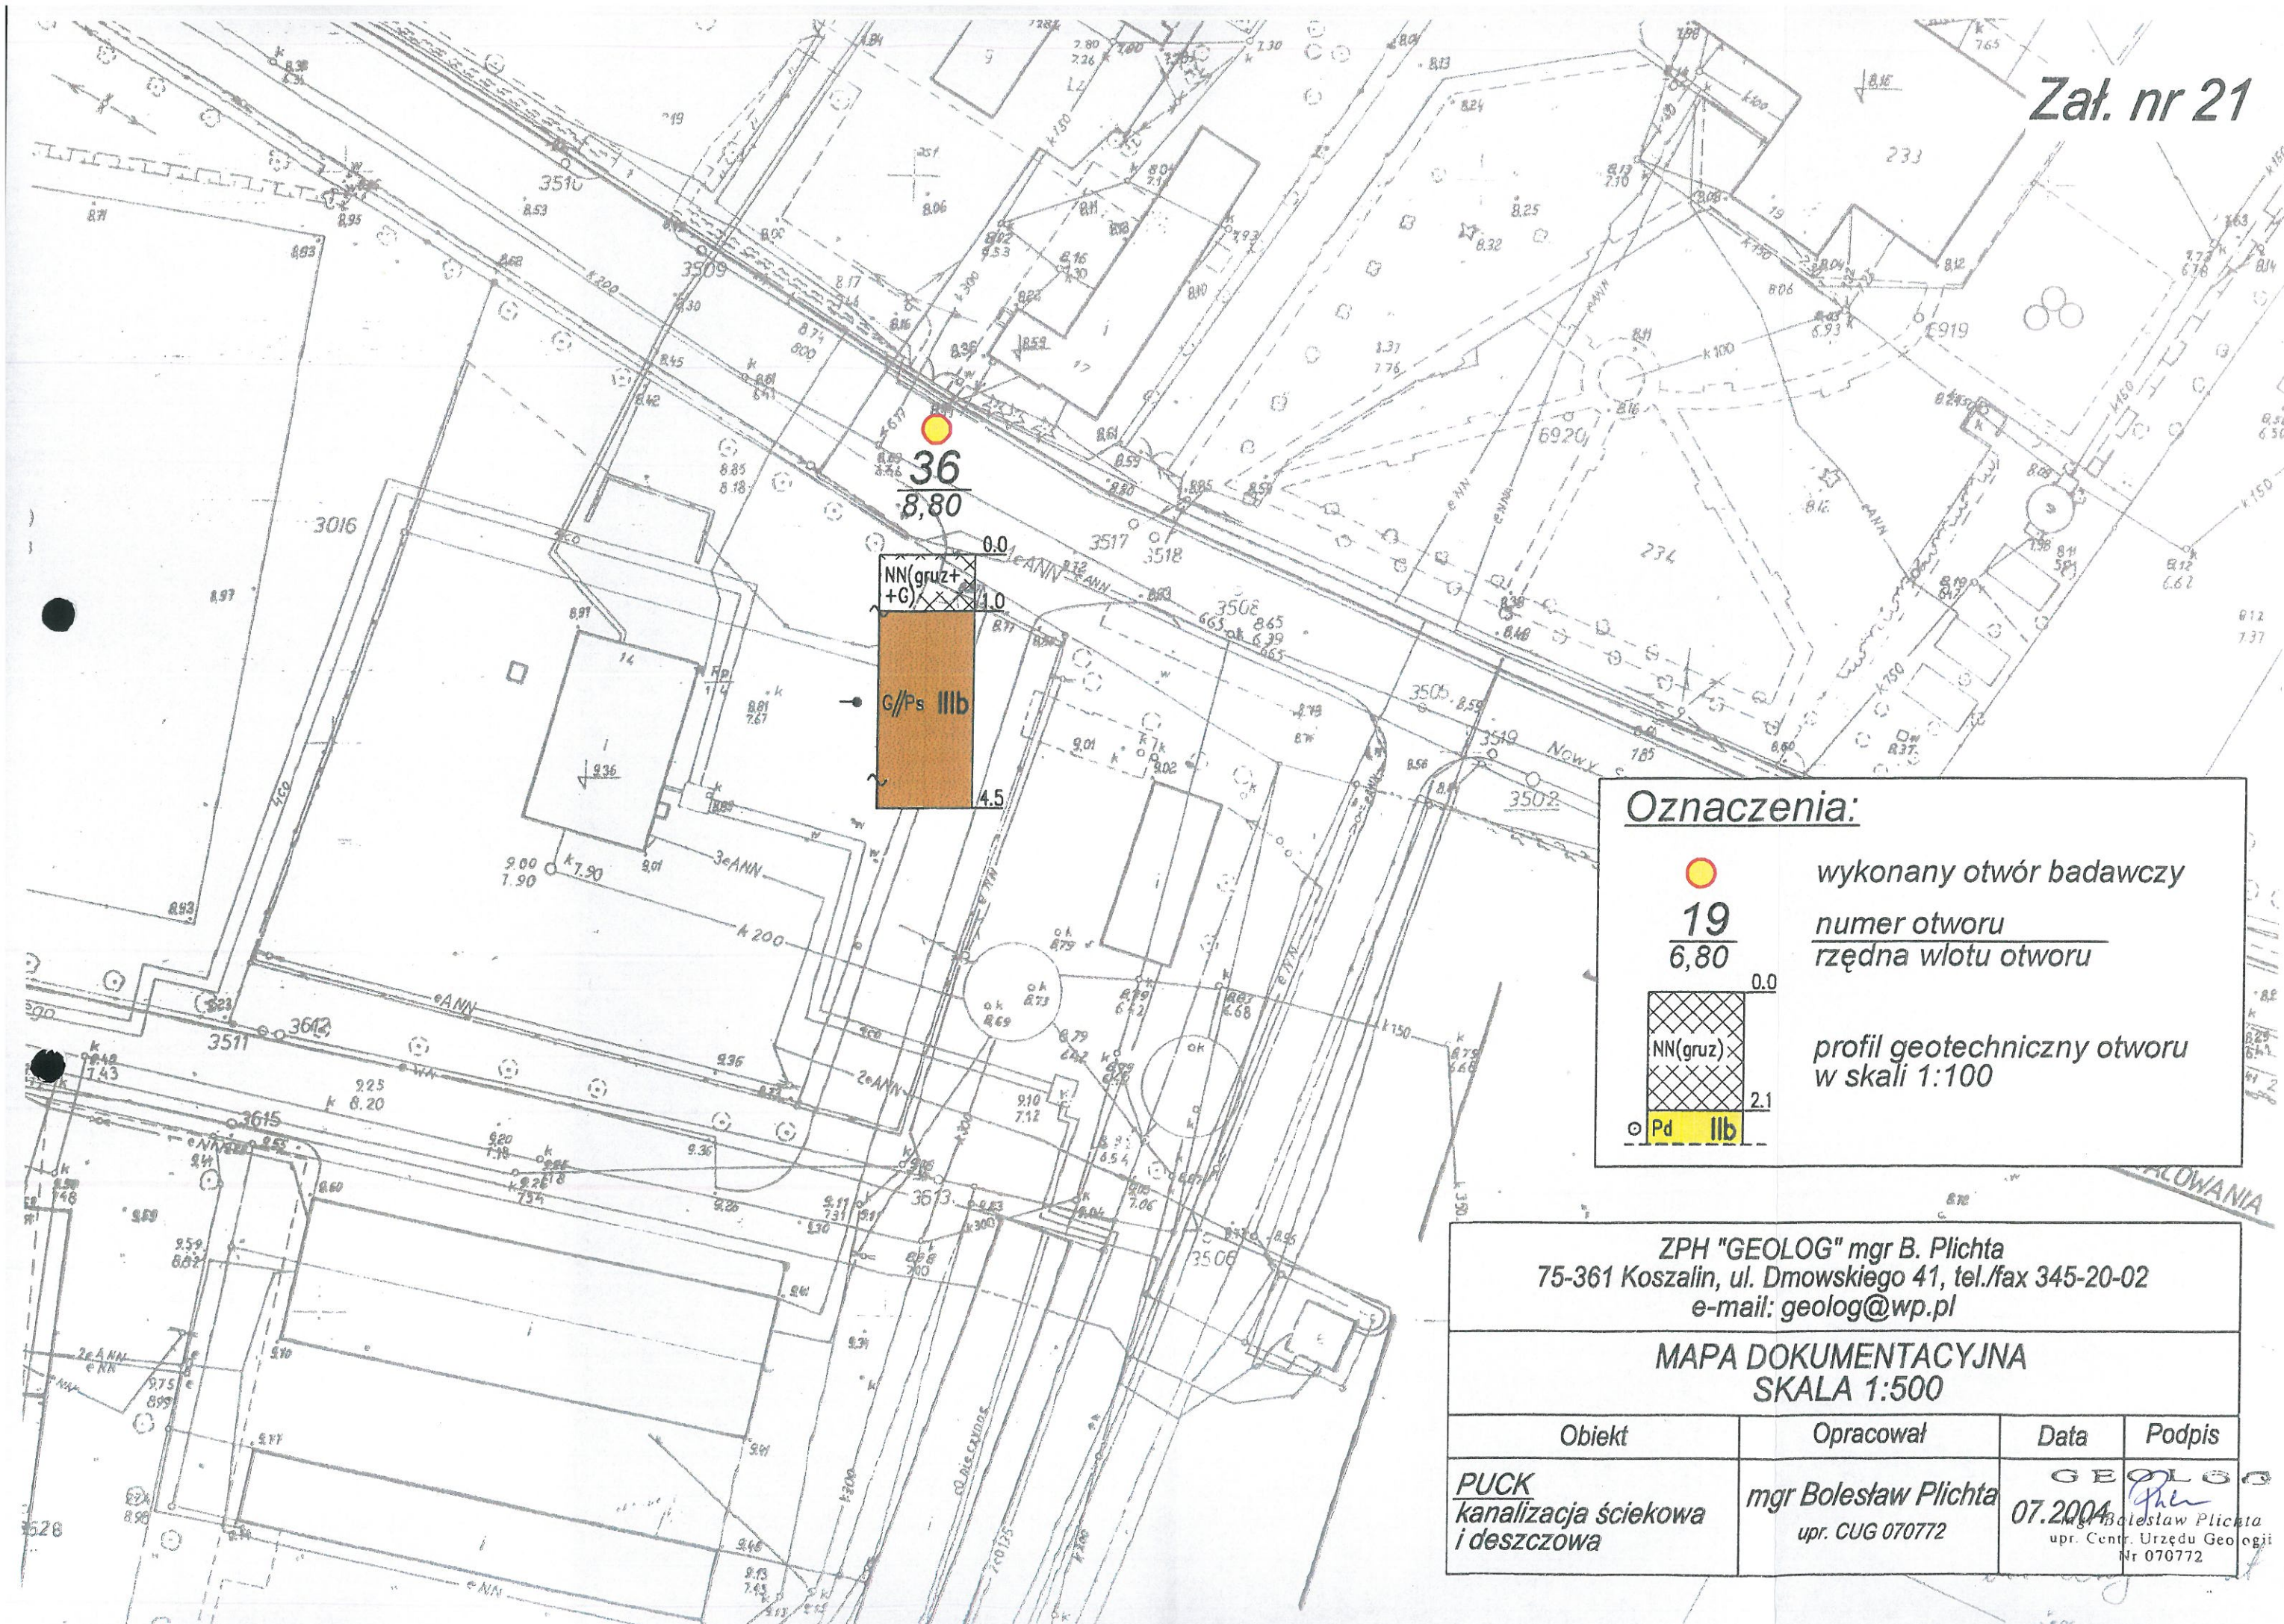

Oznaczenia:




19

6,80

wykonany otwór badawczy

numer otworu

rzędna wlotu otworu

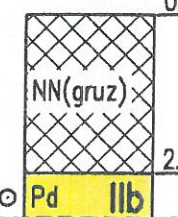profil geotechniczny otworu
w skali 1:100

ZPH "GEOLOG" mgr B. Plichta
75-361 Koszalin, ul. Dmowskiego 41, tel./fax 345-20-02
e-mail: geolog@wp.pl

MAPA DOKUMENTACYJNA
SKALA 1:500

Obiekt	Opracował	Data	Podpis
PUCK kanalizacja ściekowa i deszczowa	mgr Bolesław Plichta upr. CUG 070772	07.2004	 mgr Bolesław Plichta upr. Centr. Urzędu Geologii Nr 070772

Oznaczenia:




wykonany otwór badawczy

19


numer otworu

6,80

rzędna wlotu otworu

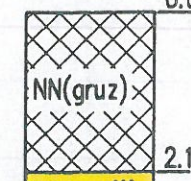


profil geotechniczny otworu
w skali 1:100

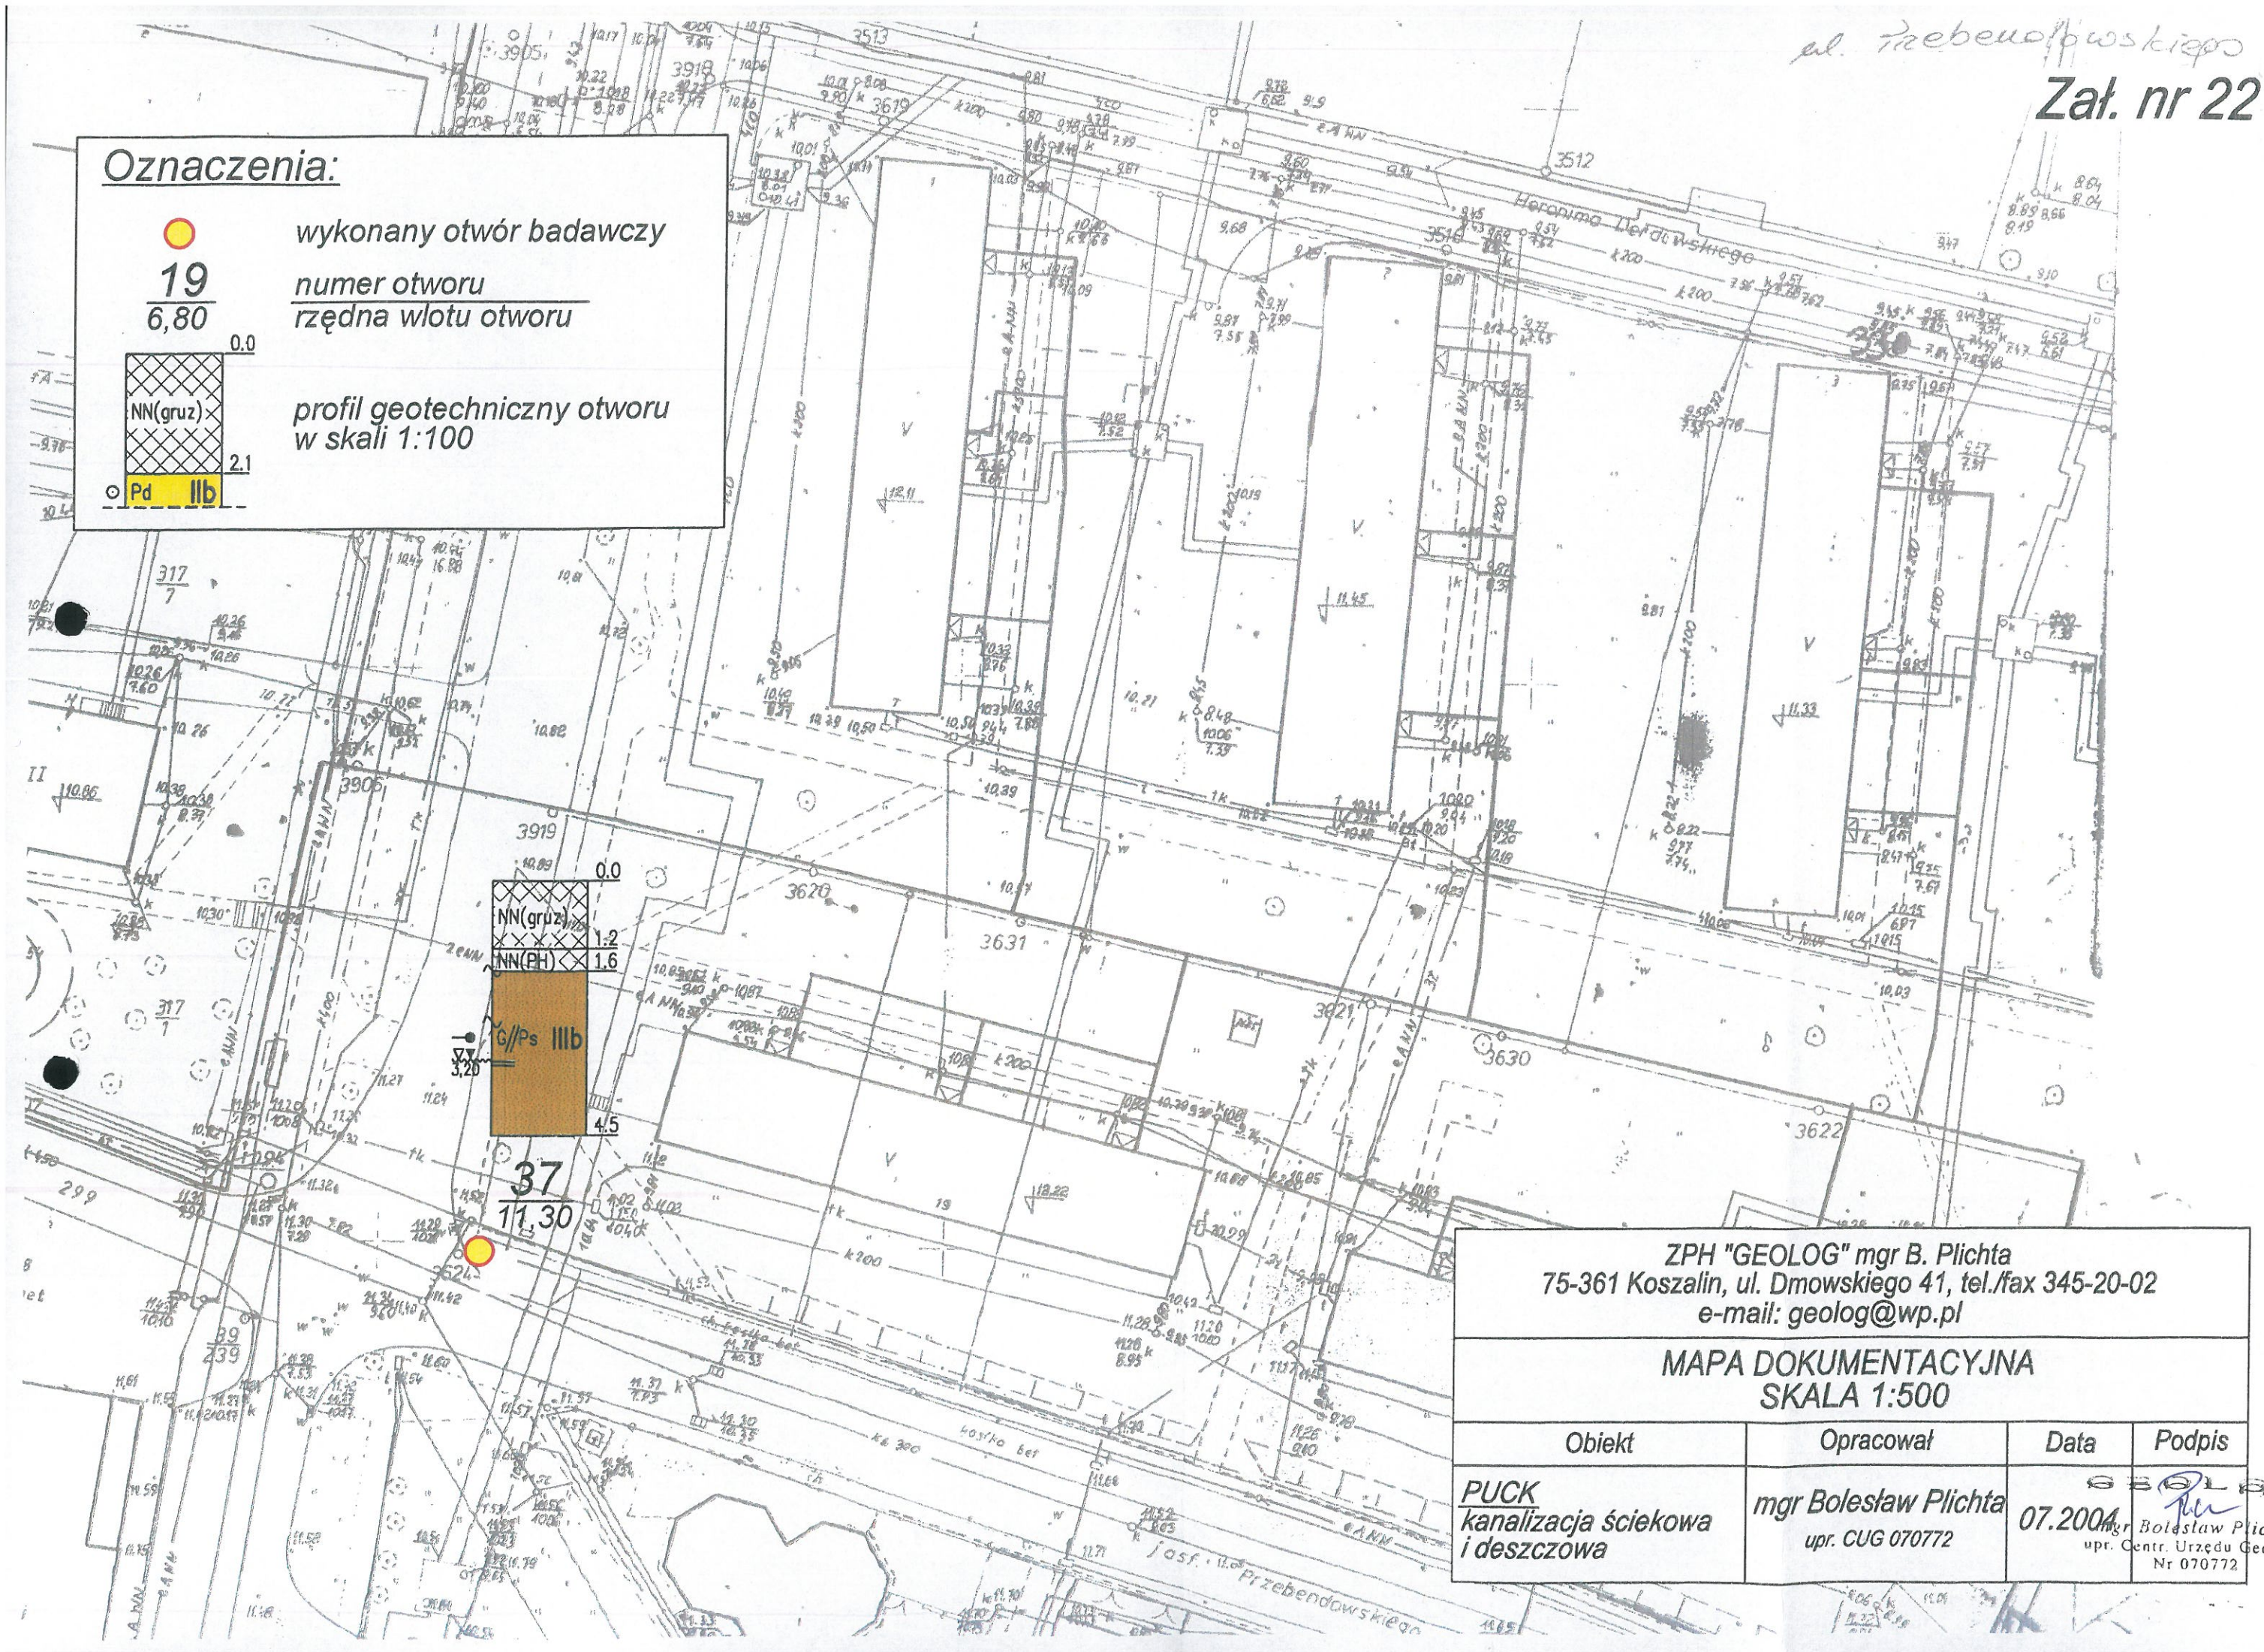


ZPH "GEOLOG" mgr B. Plichta 75-361 Koszalin, ul. Dmowskiego 41, tel./fax 345-20-02 e-mail: geolog@wp.pl			
MAPA DOKUMENTACYJNA SKALA 1:500			
Obiekt	Opracował	Data	Podpis
PUCK kanalizacja ściekowa i deszczowa	mgr Bolesław Plichta upr. CUG 070772	07.2004	Bolesław Plichta upr. Centr. Urzędu Geologii Nr 070772

S OPRACOWANIA

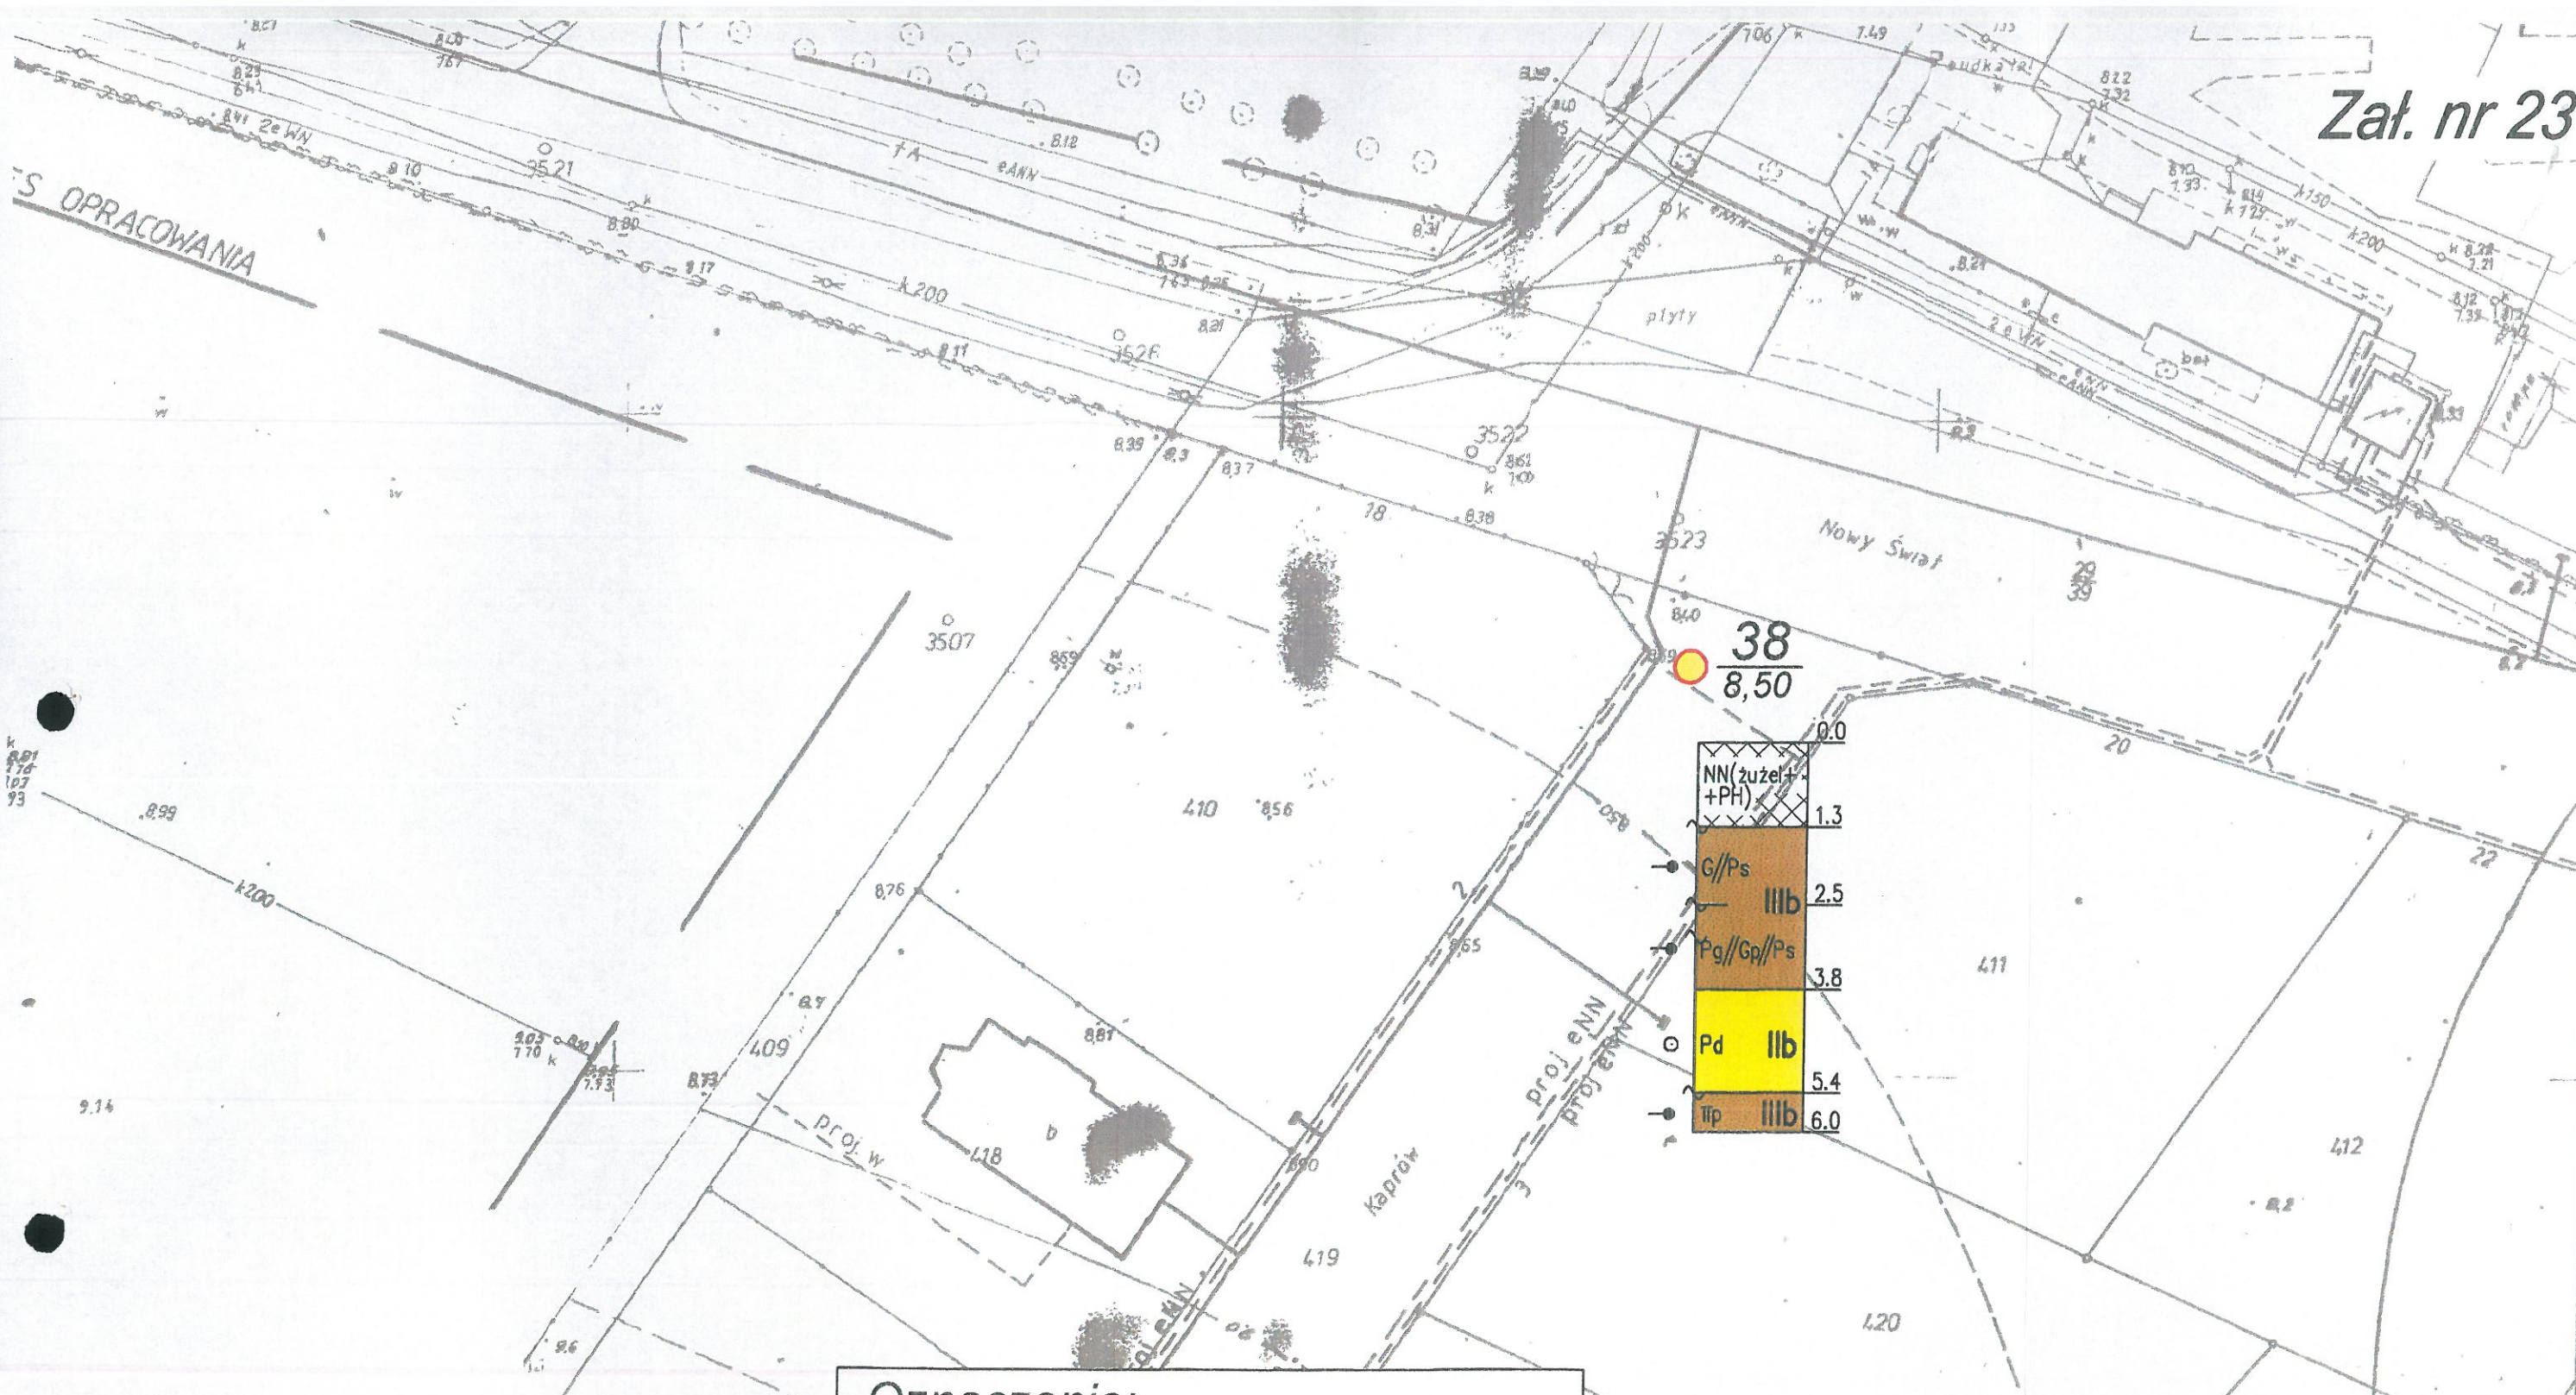

Oznaczenia:



 wykonany otwór badawczy
 numer otworu
 rzędna wlotu otworu

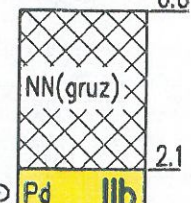
 profil geotechniczny otworu
 w skali 1:100

ZPH "GEOLOG" mgr B. Plichta
 75-361 Koszalin, ul. Dmowskiego 41, tel./fax 345-20-02
 e-mail: geolog@wp.pl

MAPA DOKUMENTACYJNA
 SKALA 1:500

Obiekt	Opracował	Data	Podpis
PUCK kanalizacja ściekowa i deszczowa	mgr Bolesław Plichta upr. CUG 070772	07.2004	 mgr Bolesław Plichta upr. Centr. Urzędu Geologii Nr 070772

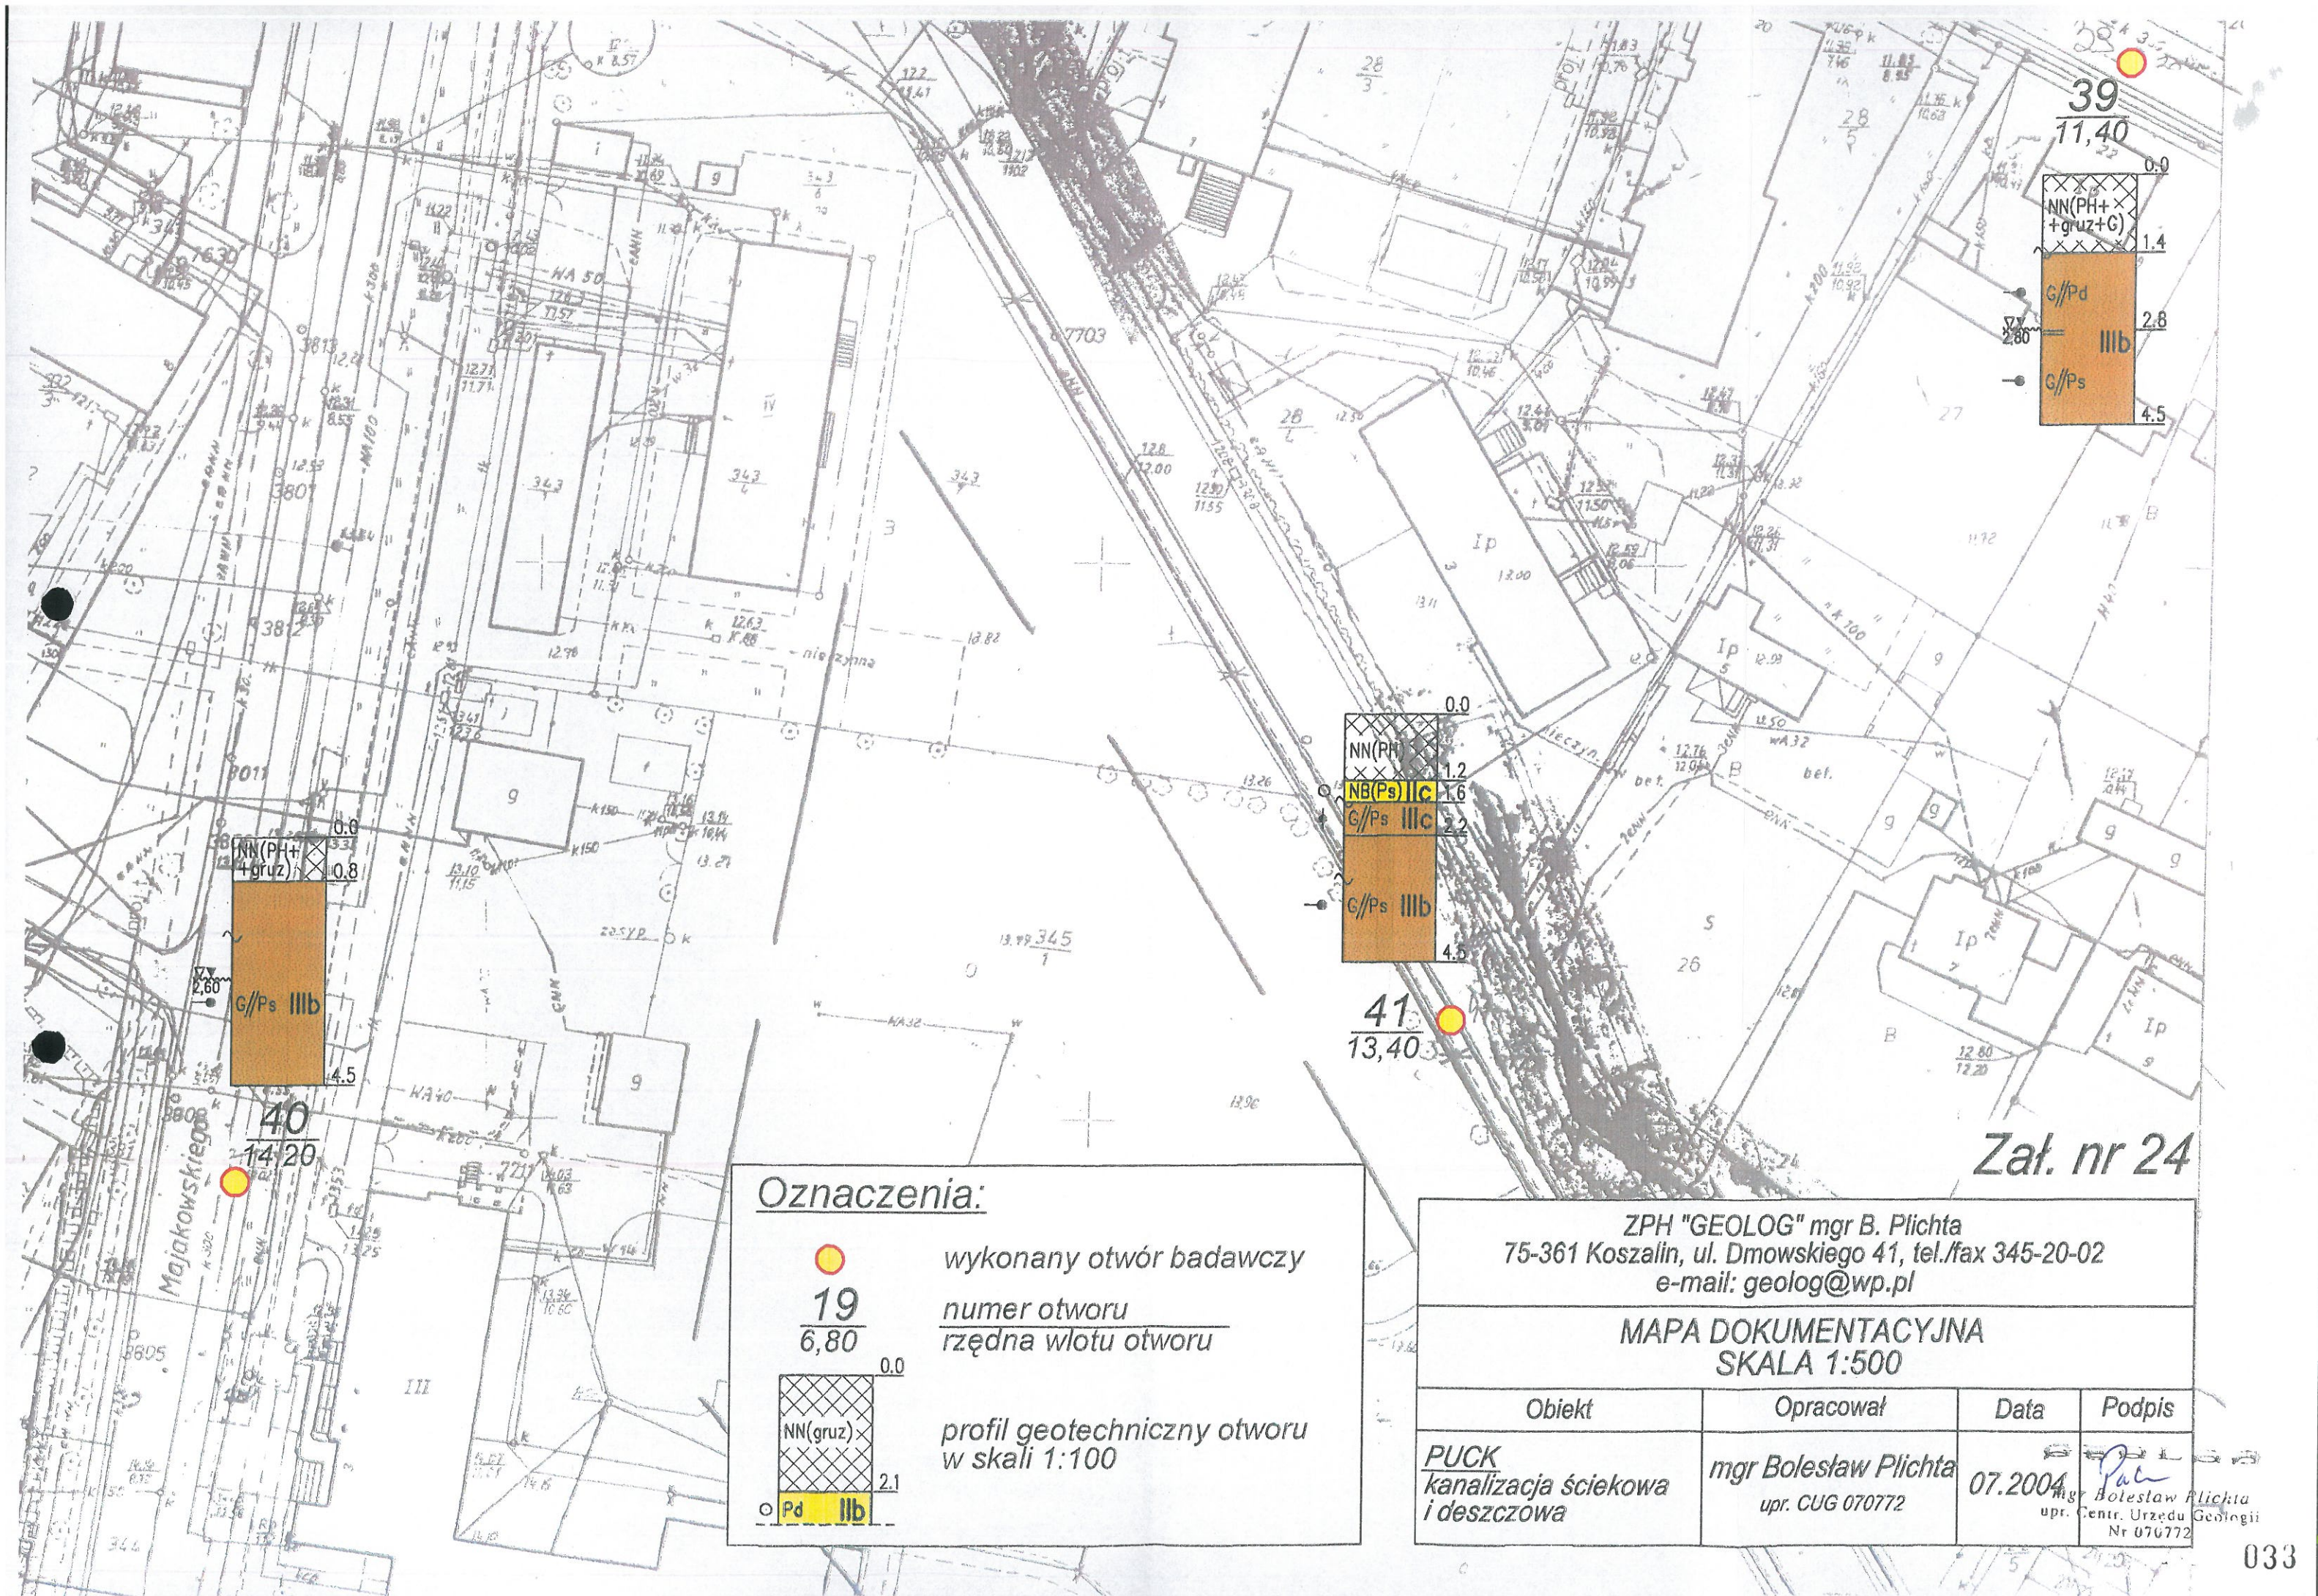


ZPH "GEOLOG" mgr B. Plichta
75-361 Koszalin, ul. Dmowskiego 41, tel./fax 345-20-02
e-mail: geolog@wp.pl

MAPA DOKUMENTACYJNA
SKALA 1:500

Obiekt	Opracował	Data	Podpis
PUCK kanalizacja ściekowa i deszczowa	mgr Bolesław Plichta upr. CUG 070772	07.2004	mgr Bolesław Plichta upr. Centr. Urzędu Geologii Nr 070772


Zał. nr 24

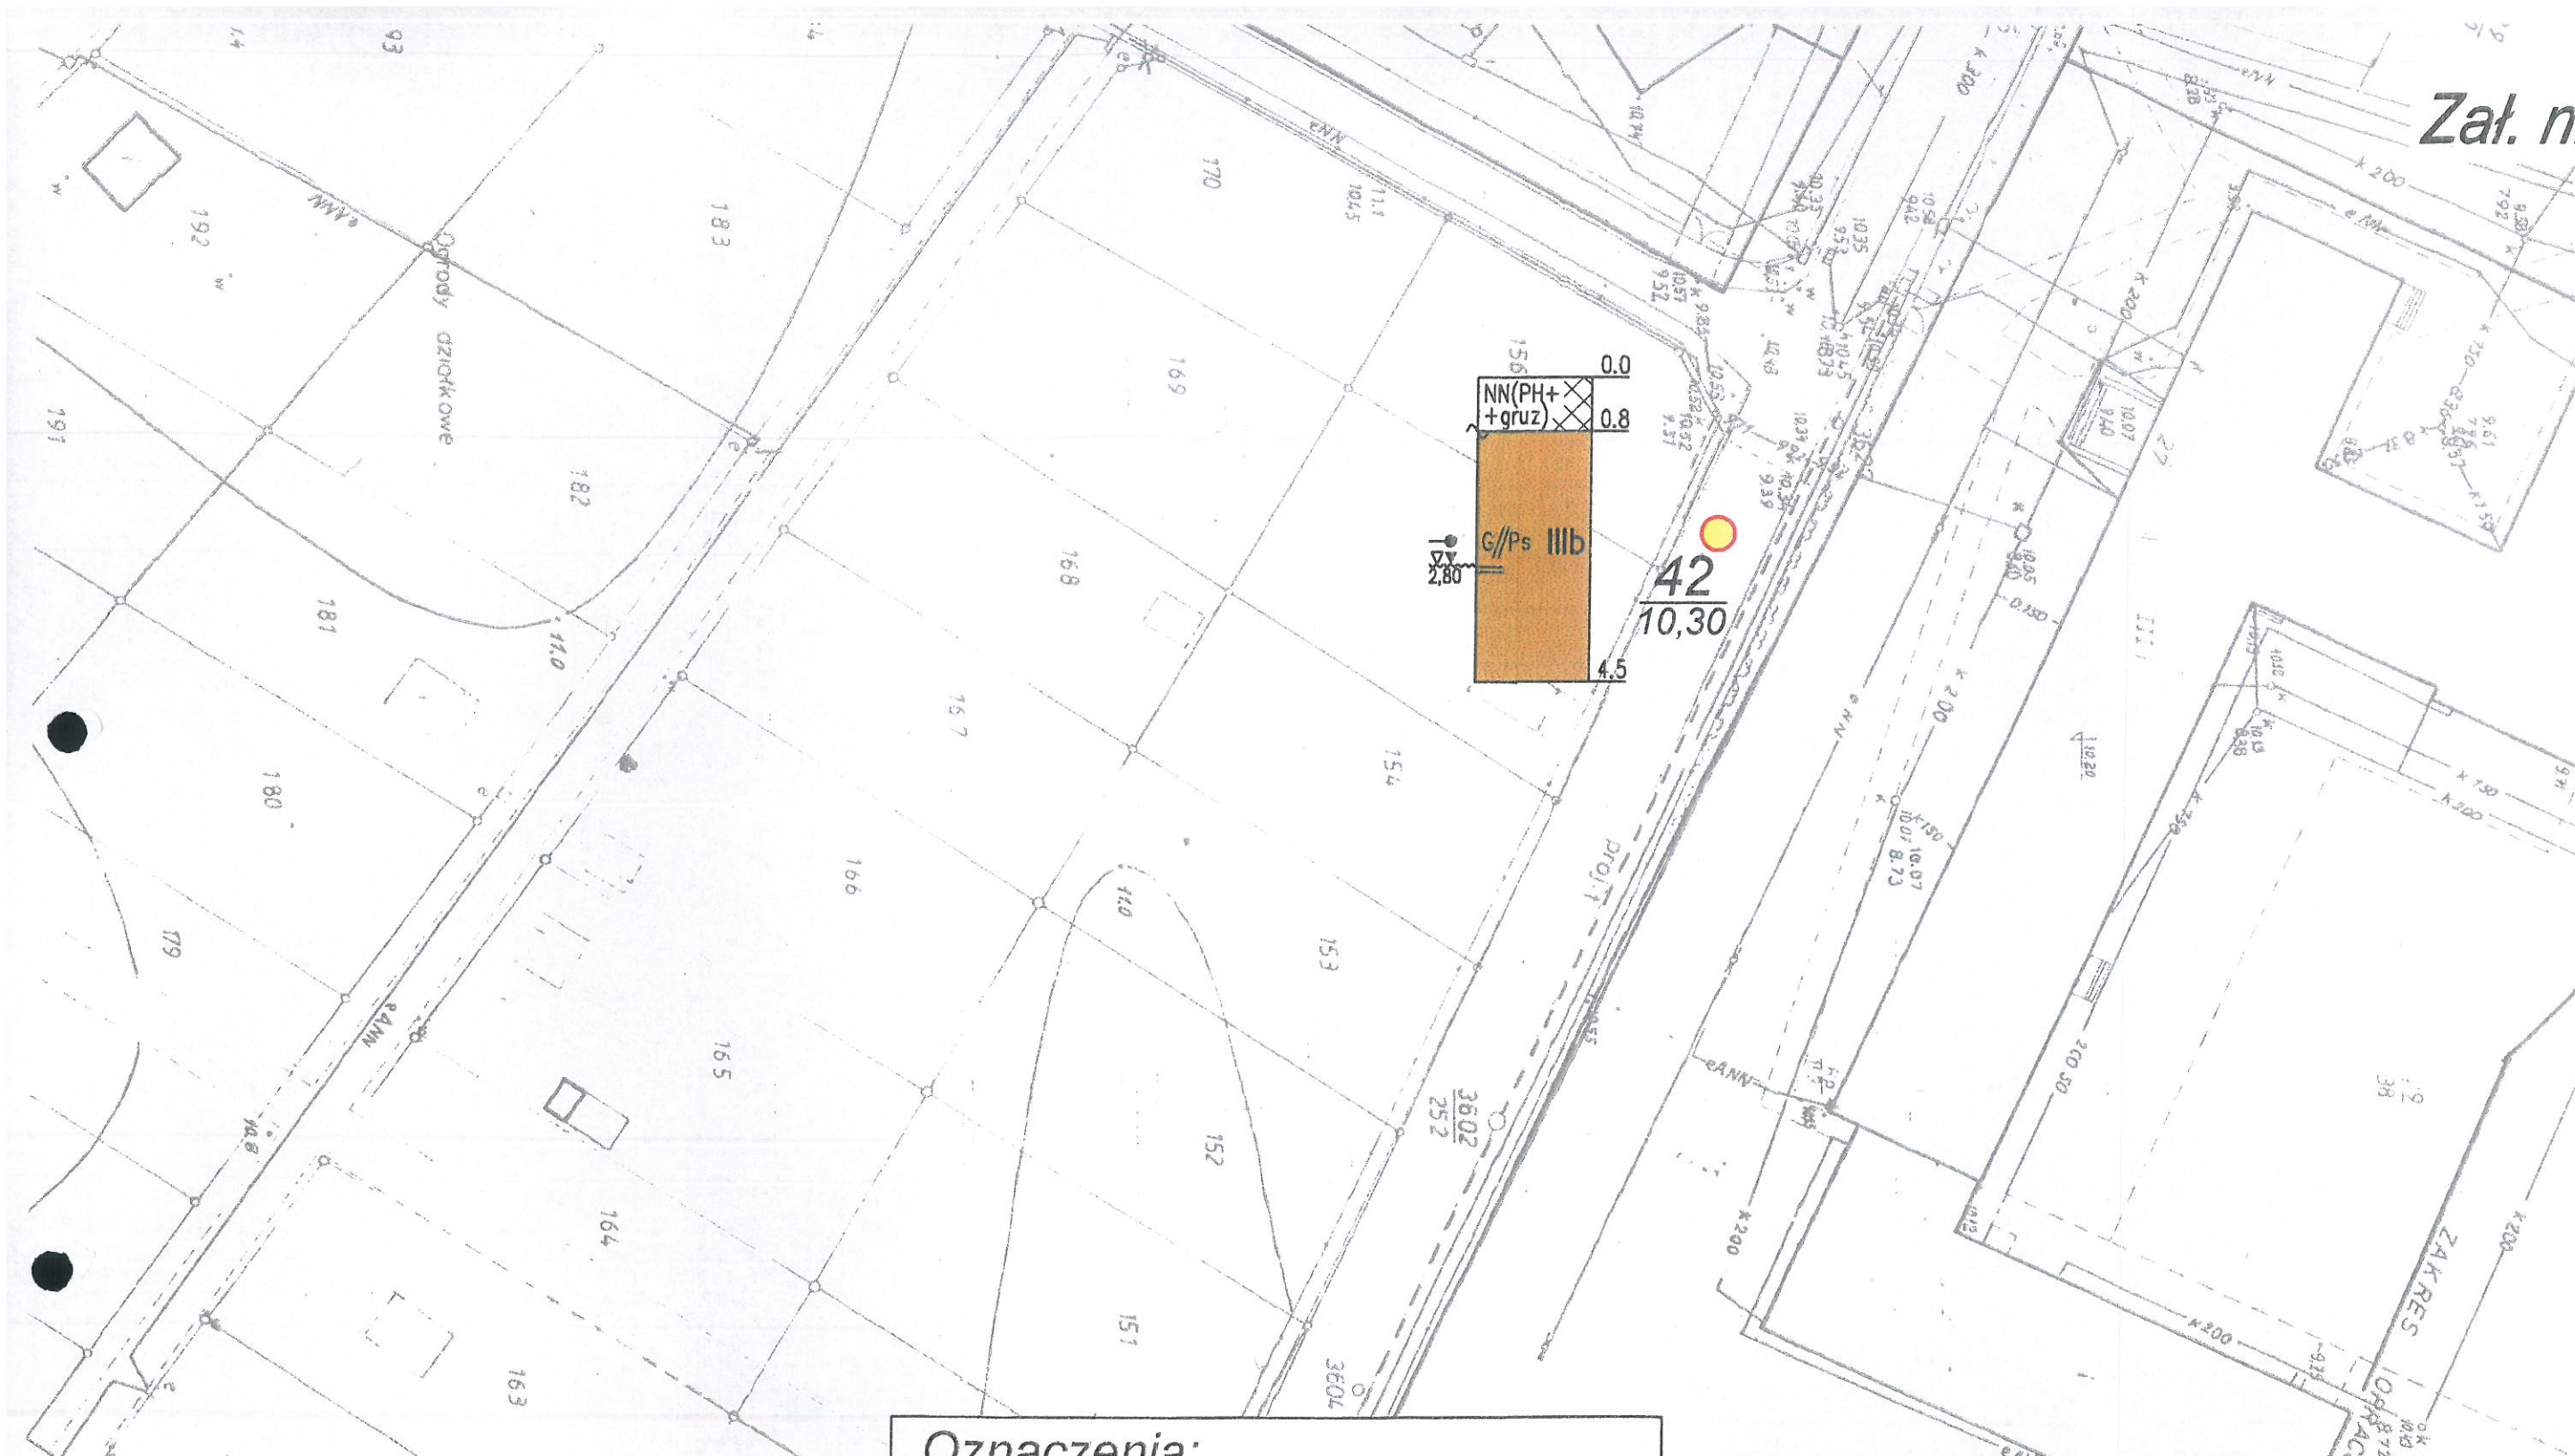

Oznaczenia:



19
6,80

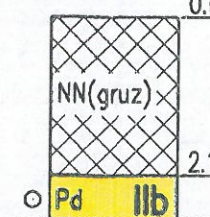

wykonany otwór badawczy
numer otworu
rzędna wlotu otworu

profil geotechniczny otworu
w skali 1:100

ZPH "GEOLOG" mgr B. Plichta
75-361 Koszalin, ul. Dmowskiego 41, tel./fax 345-20-02
e-mail: geolog@wp.pl

MAPA DOKUMENTACYJNA
SKALA 1:500

Obiekt	Opracował	Data	Podpis
PUCK kanalizacja ściekowa i deszczowa	mgr Bolesław Plichta upr. CUG 070772	07.2004	mgr Bolesław Plichta upr. Centr. Urzędu Geologii Nr 070772


 19
 6,80
 0.0
 NN(gruz)
 2.1
 O Pd IIb


numer otworu	rzędna wlotu otworu
1	100
2	100
3	100
100	100

*profil geotechniczny otworu
w skali 1:100*

MAPA DOKUMENTACYJNA
SKALA 1:500


Obiekt	Opracował	Data	Podpis
<i>PUCK</i> <i>kanalizacja ściekowa</i> <i>i deszczowa</i>	<i>mgr Bolesław Plichta</i> <i>upr. CUG 070772</i>	<i>07.2004</i>	<i>Bolesław Plichta</i> <i>mgr Bolesław Plichta</i> <i>upr. Centr. Urzędu Geologii</i> <i>Nr 070772</i>

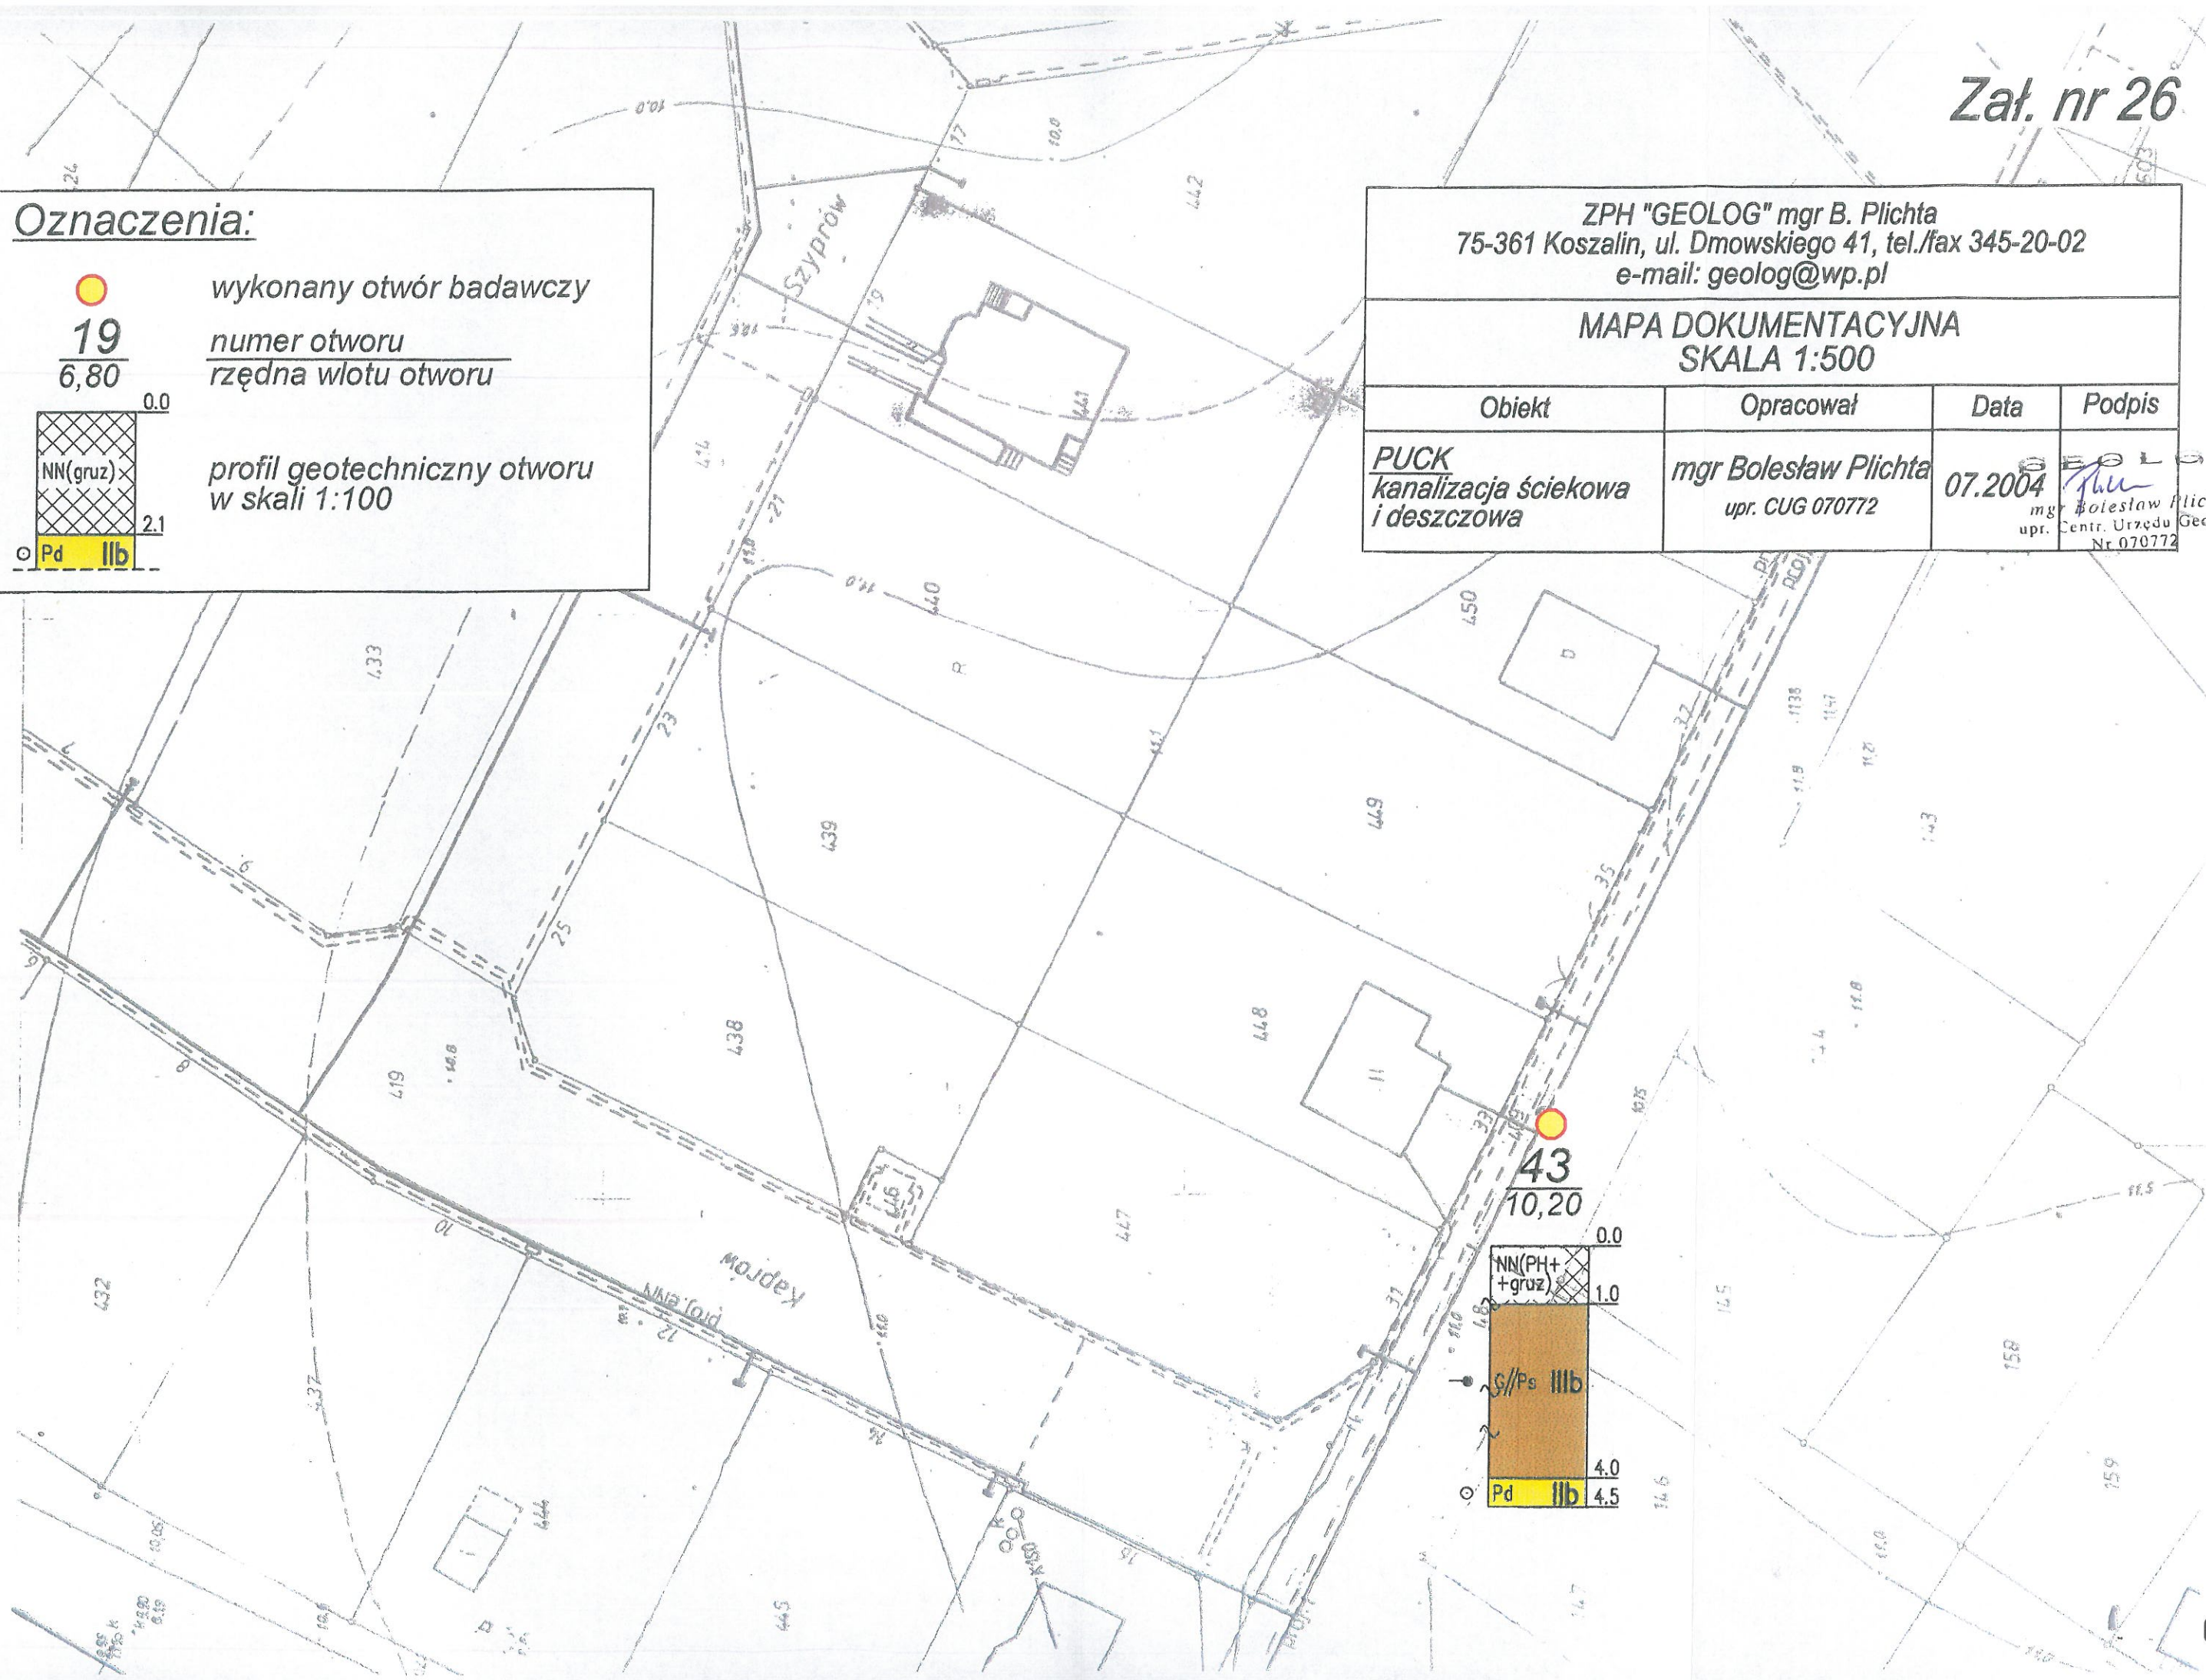

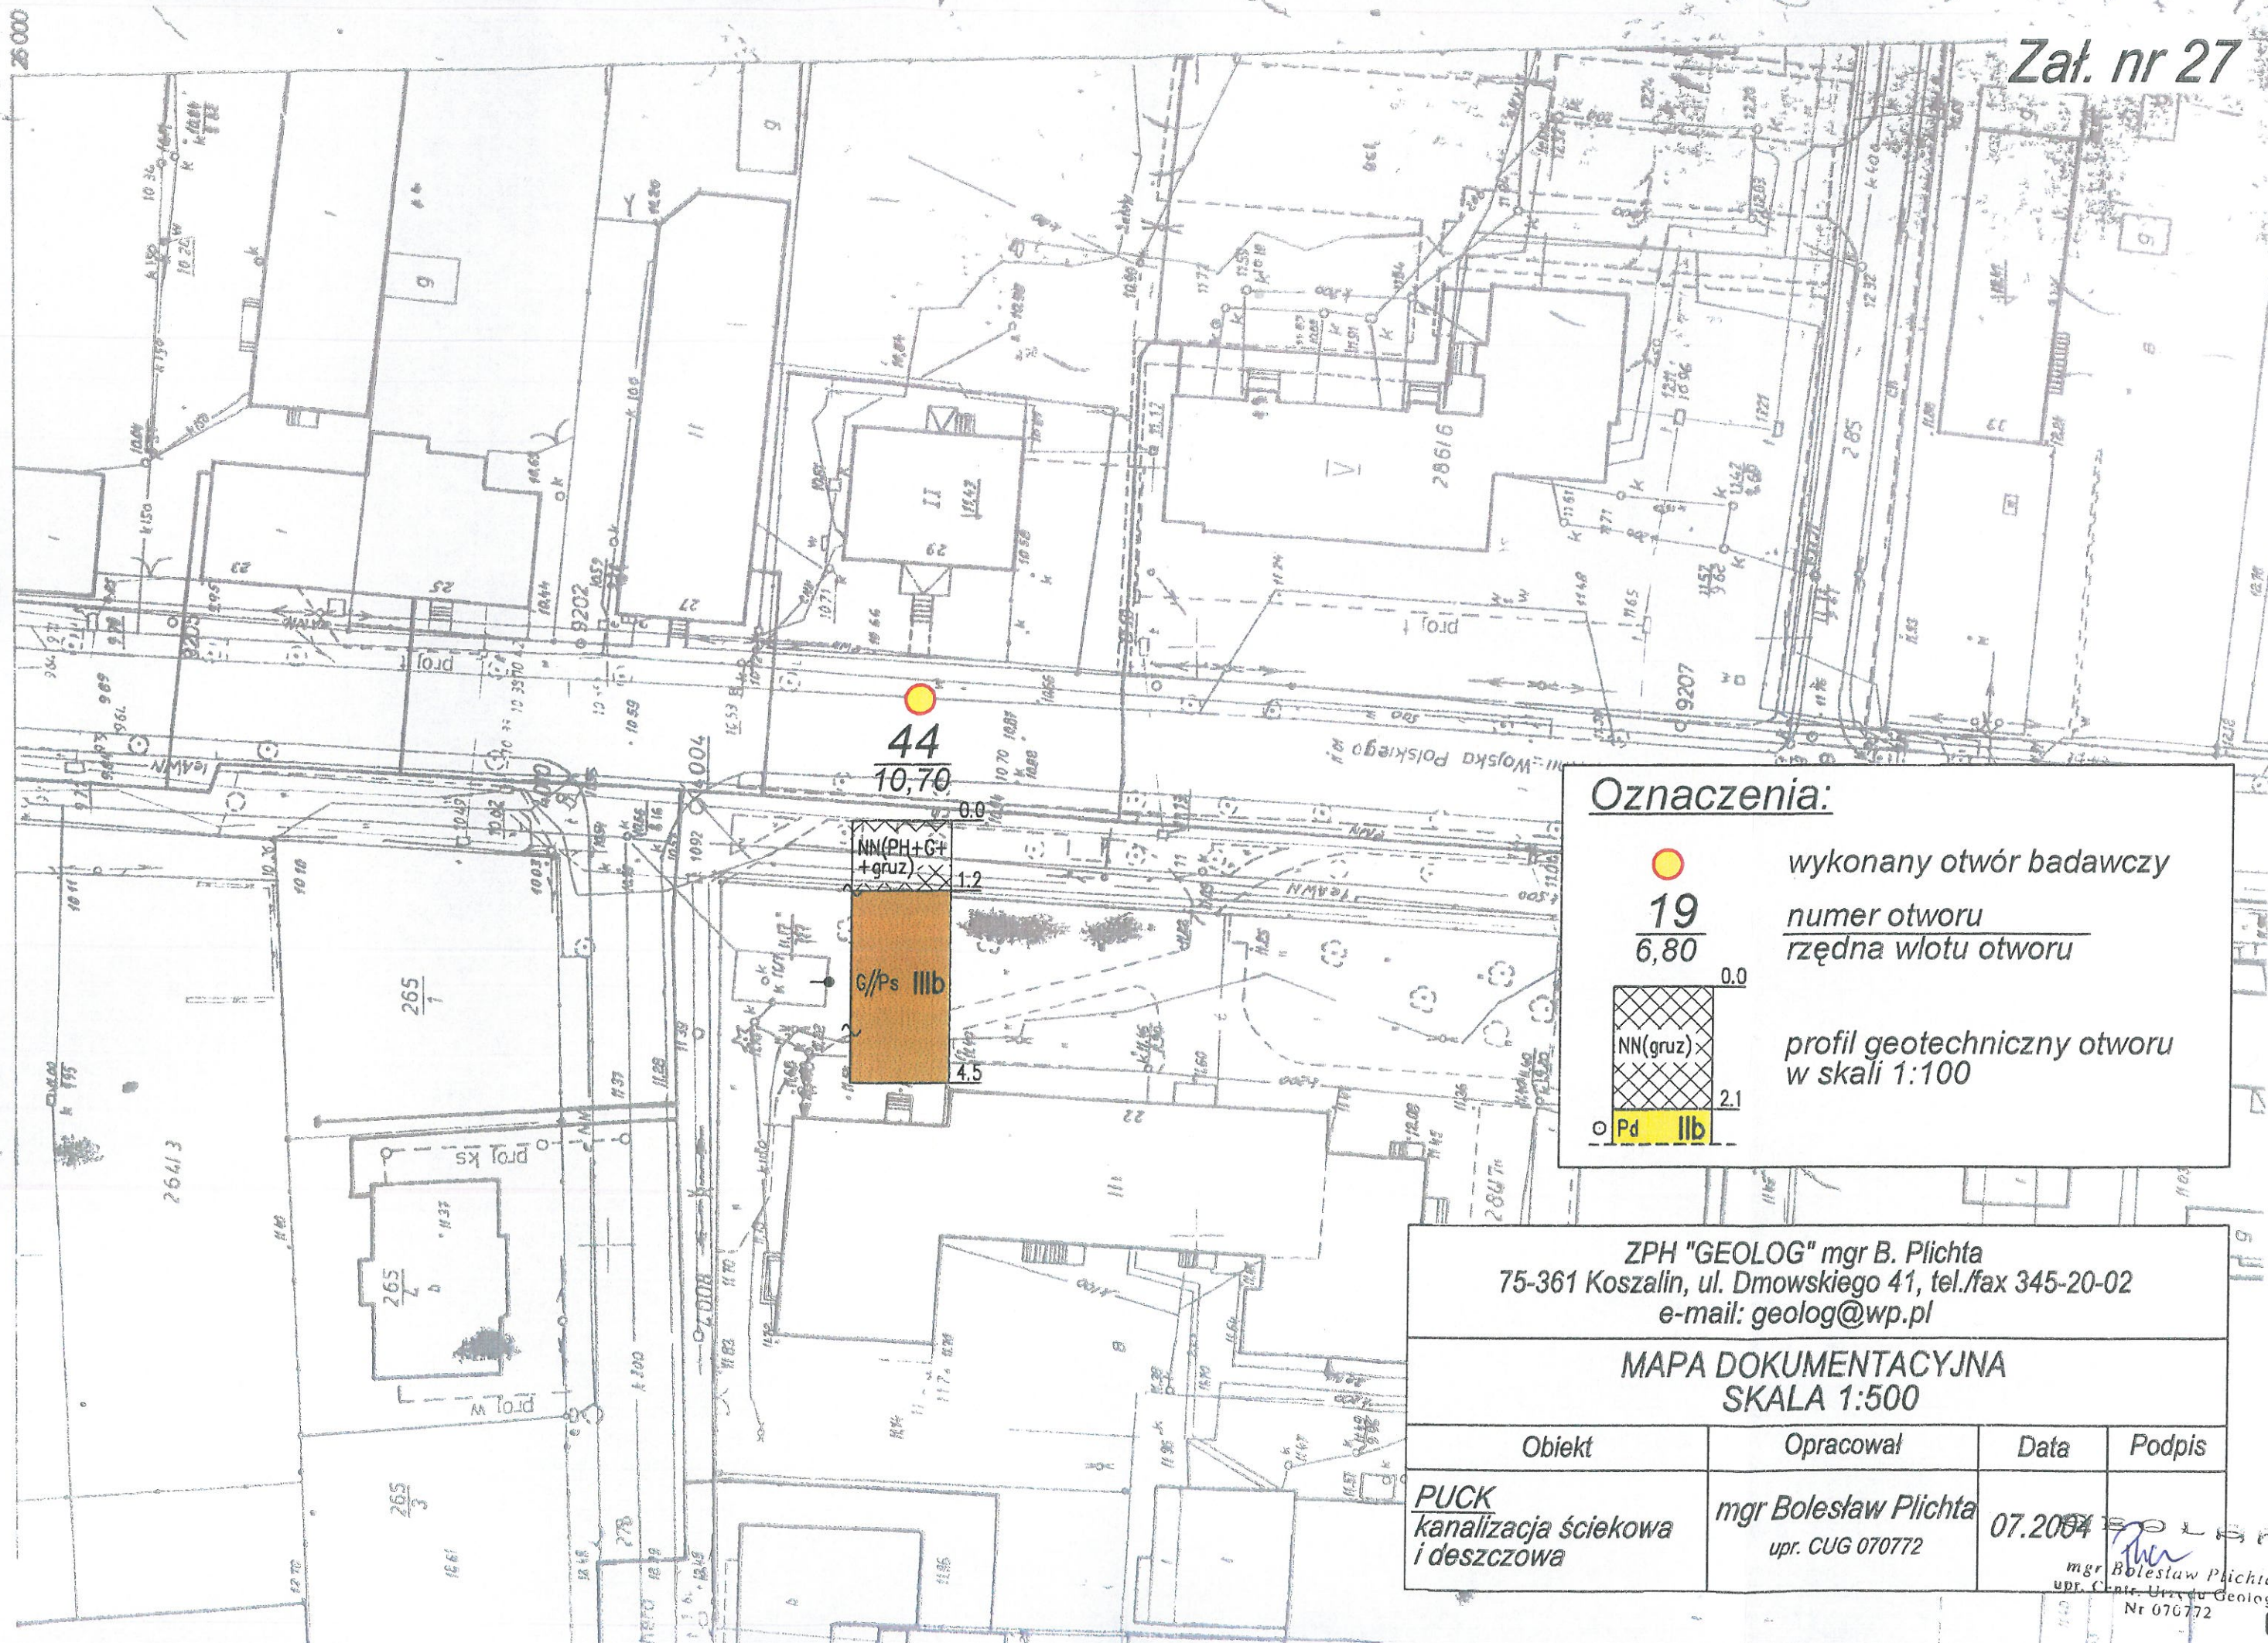

ul. Hutowego Horchama m.

Zał. nr 28

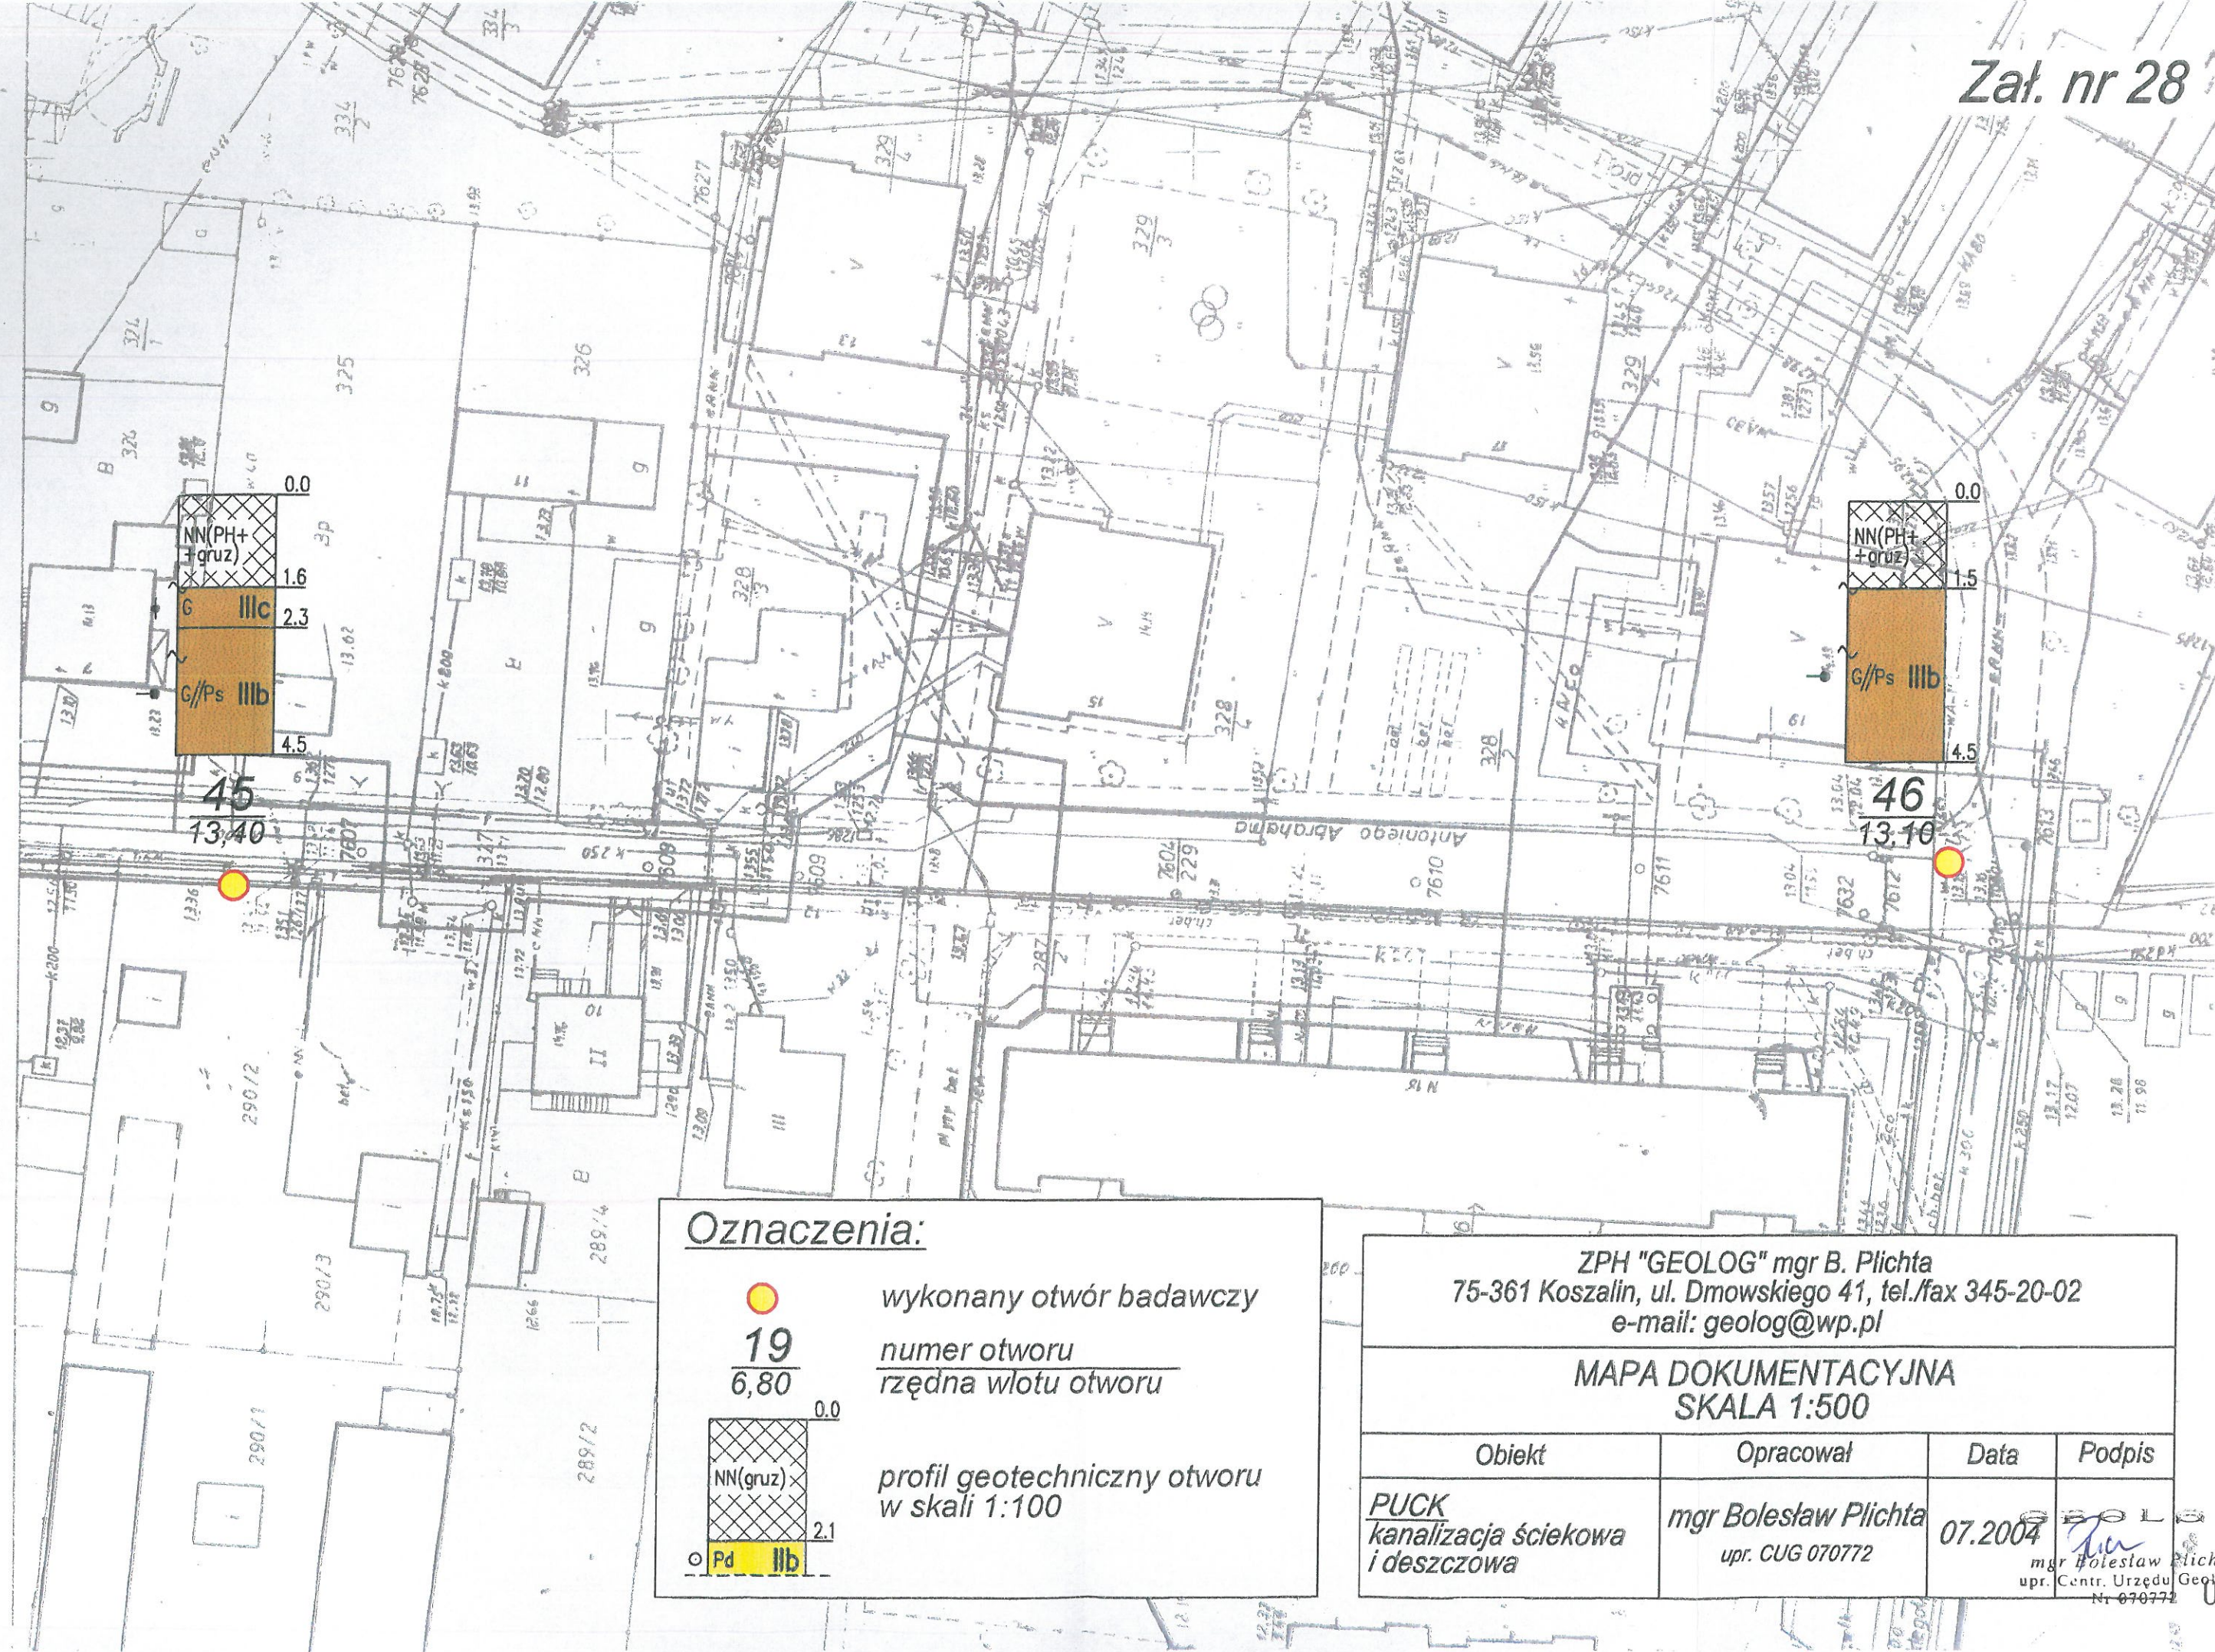


Oznaczenia:



19
6,80



wykonany otwór badawczy
numer otworu
rzędna wlotu otworu

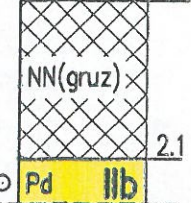

profil geotechniczny otworu
w skali 1:100

ZPH "GEOLOG" mgr B. Plichta 75-361 Koszalin, ul. Dmowskiego 41, tel./fax 345-20-02 e-mail: geolog@wp.pl			
MAPA DOKUMENTACYJNA SKALA 1:500			
Obiekt	Opracował	Data	Podpis
PUCK kanalizacja ściekowa i deszczowa	mgr Bolesław Plichta upr. CUG 070772	07.2004	 mgr Bolesław Plichta upr. Centr. Urzędu Geologii Nr 070772


Zał. nr 29

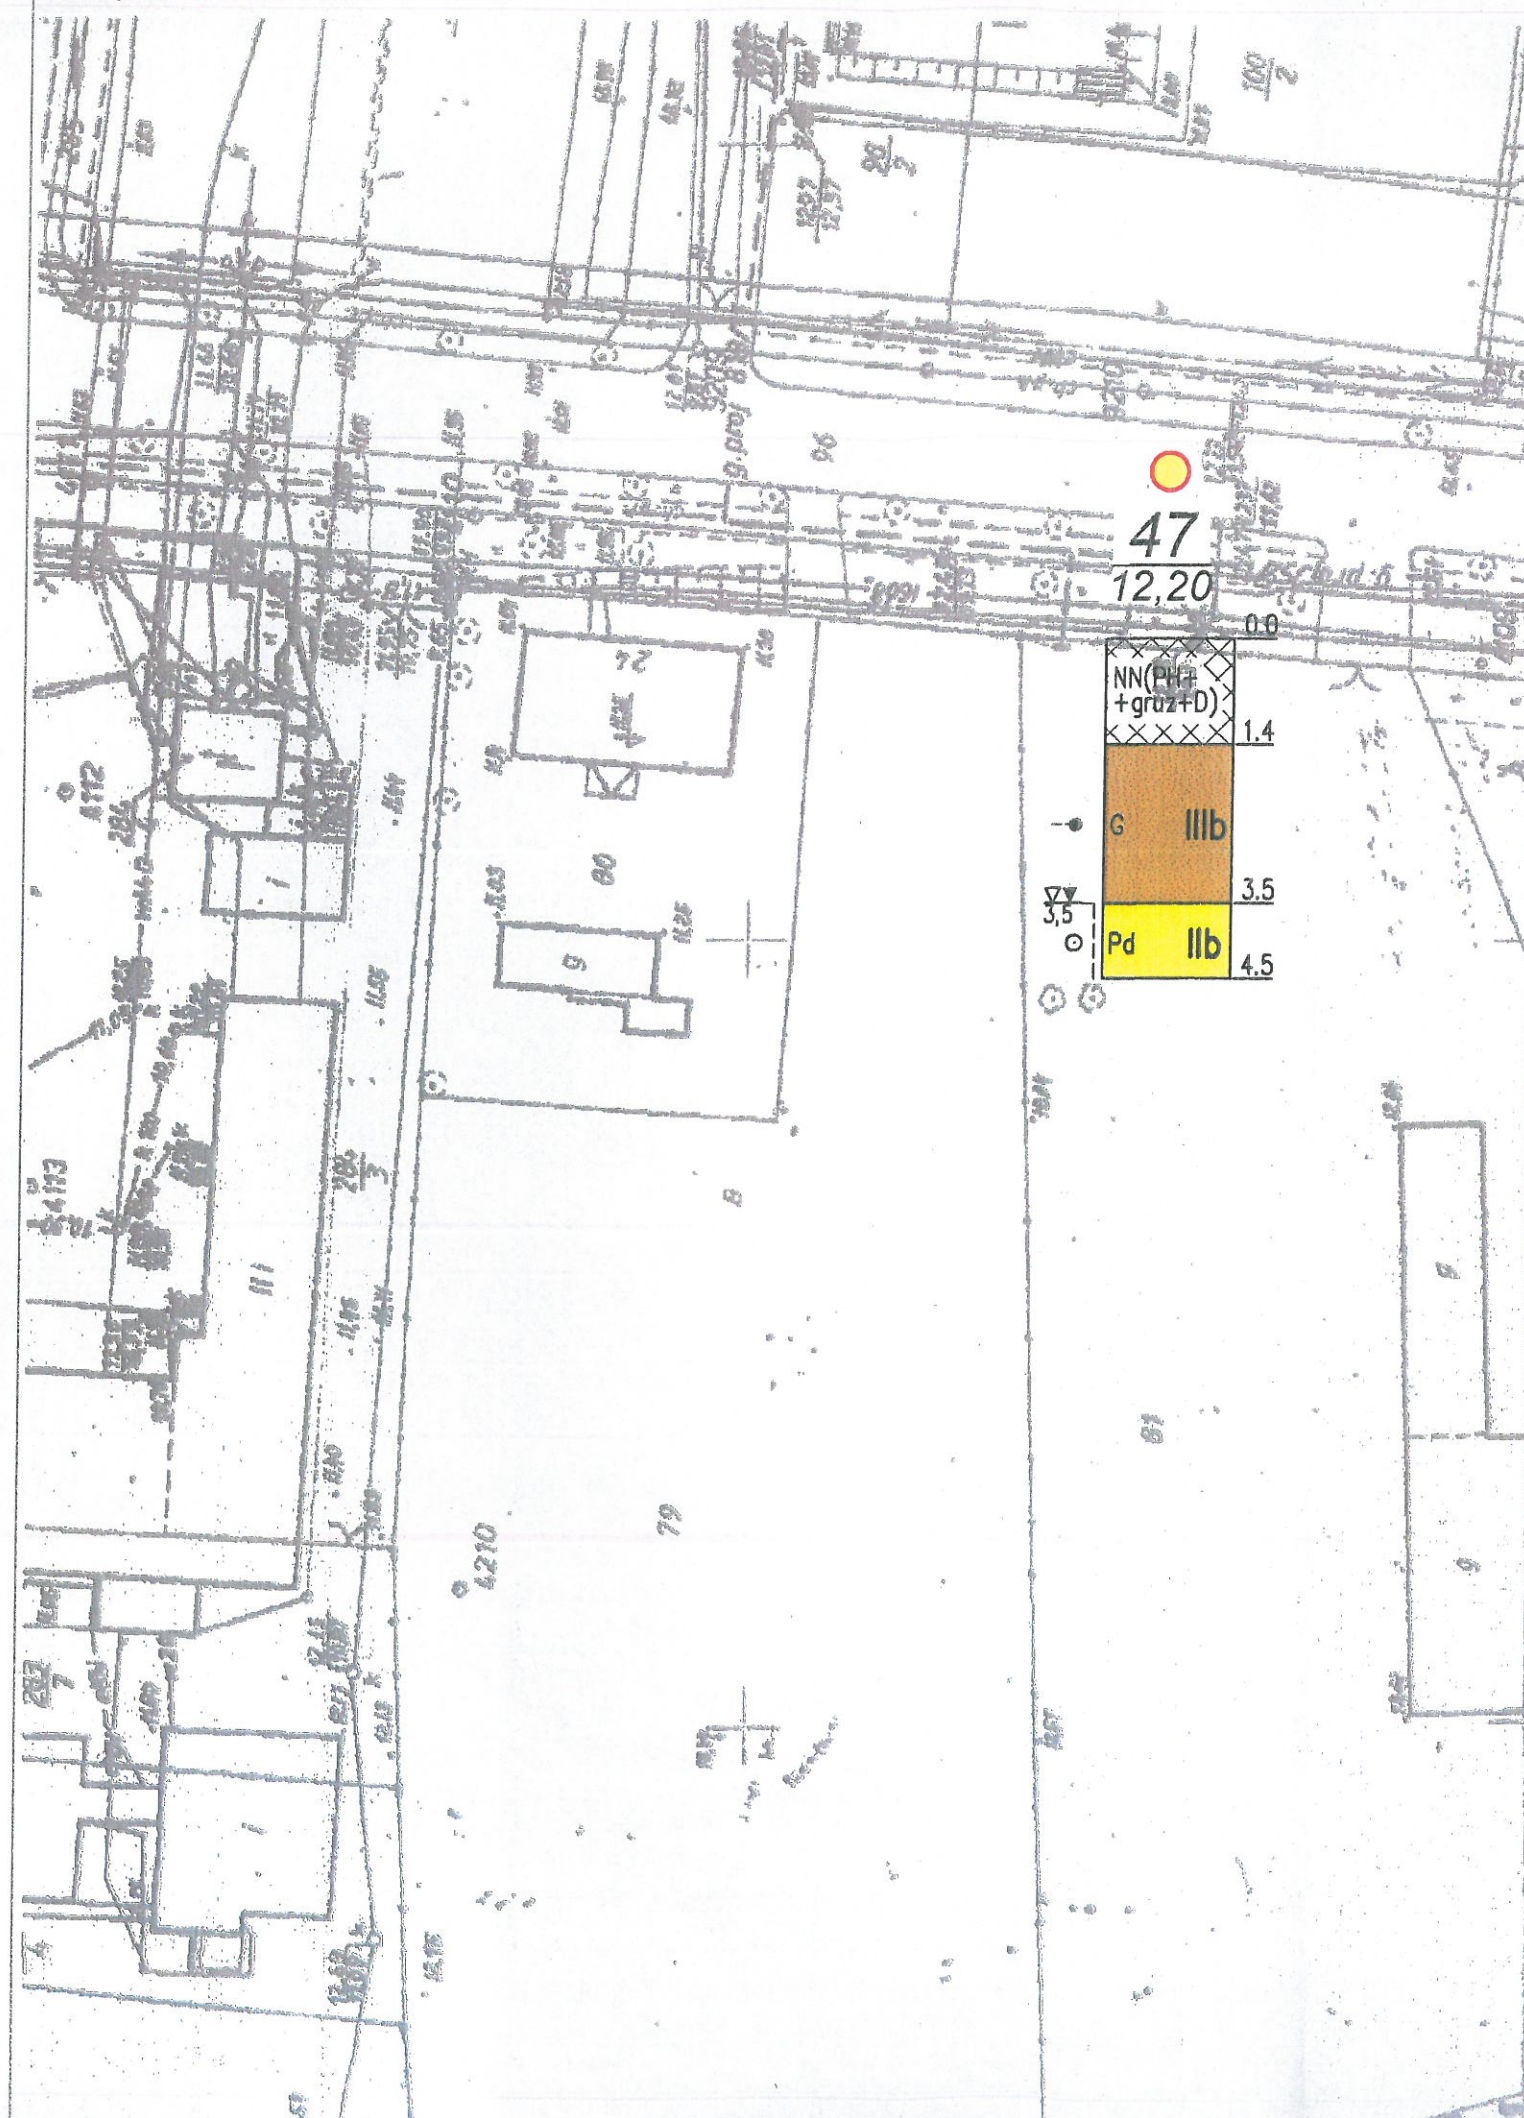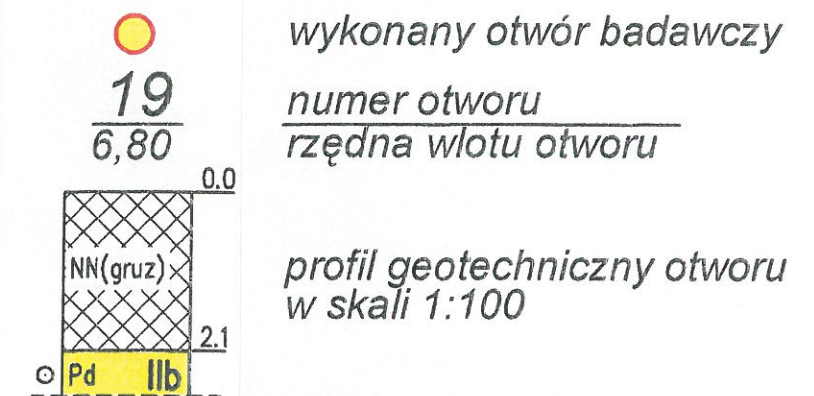Oznaczenia:

ZPH "GEOLOG" mgr B. Plichta
 75-361 Koszalin, ul. Dmowskiego 41, tel./fax 345-20-02
 e-mail: geolog@wp.pl

MAPA DOKUMENTACYJNA
 SKALA 1:500

Obiekt	Opracował	Data	Podpis
PUCK kanalizacja ściekowa i deszczowa	mgr Bolesław Plichta upr. CUG 070772	07.2004	mgr Bolesław Plichta upr. Centr. Urzędu Geologii Nr 070772

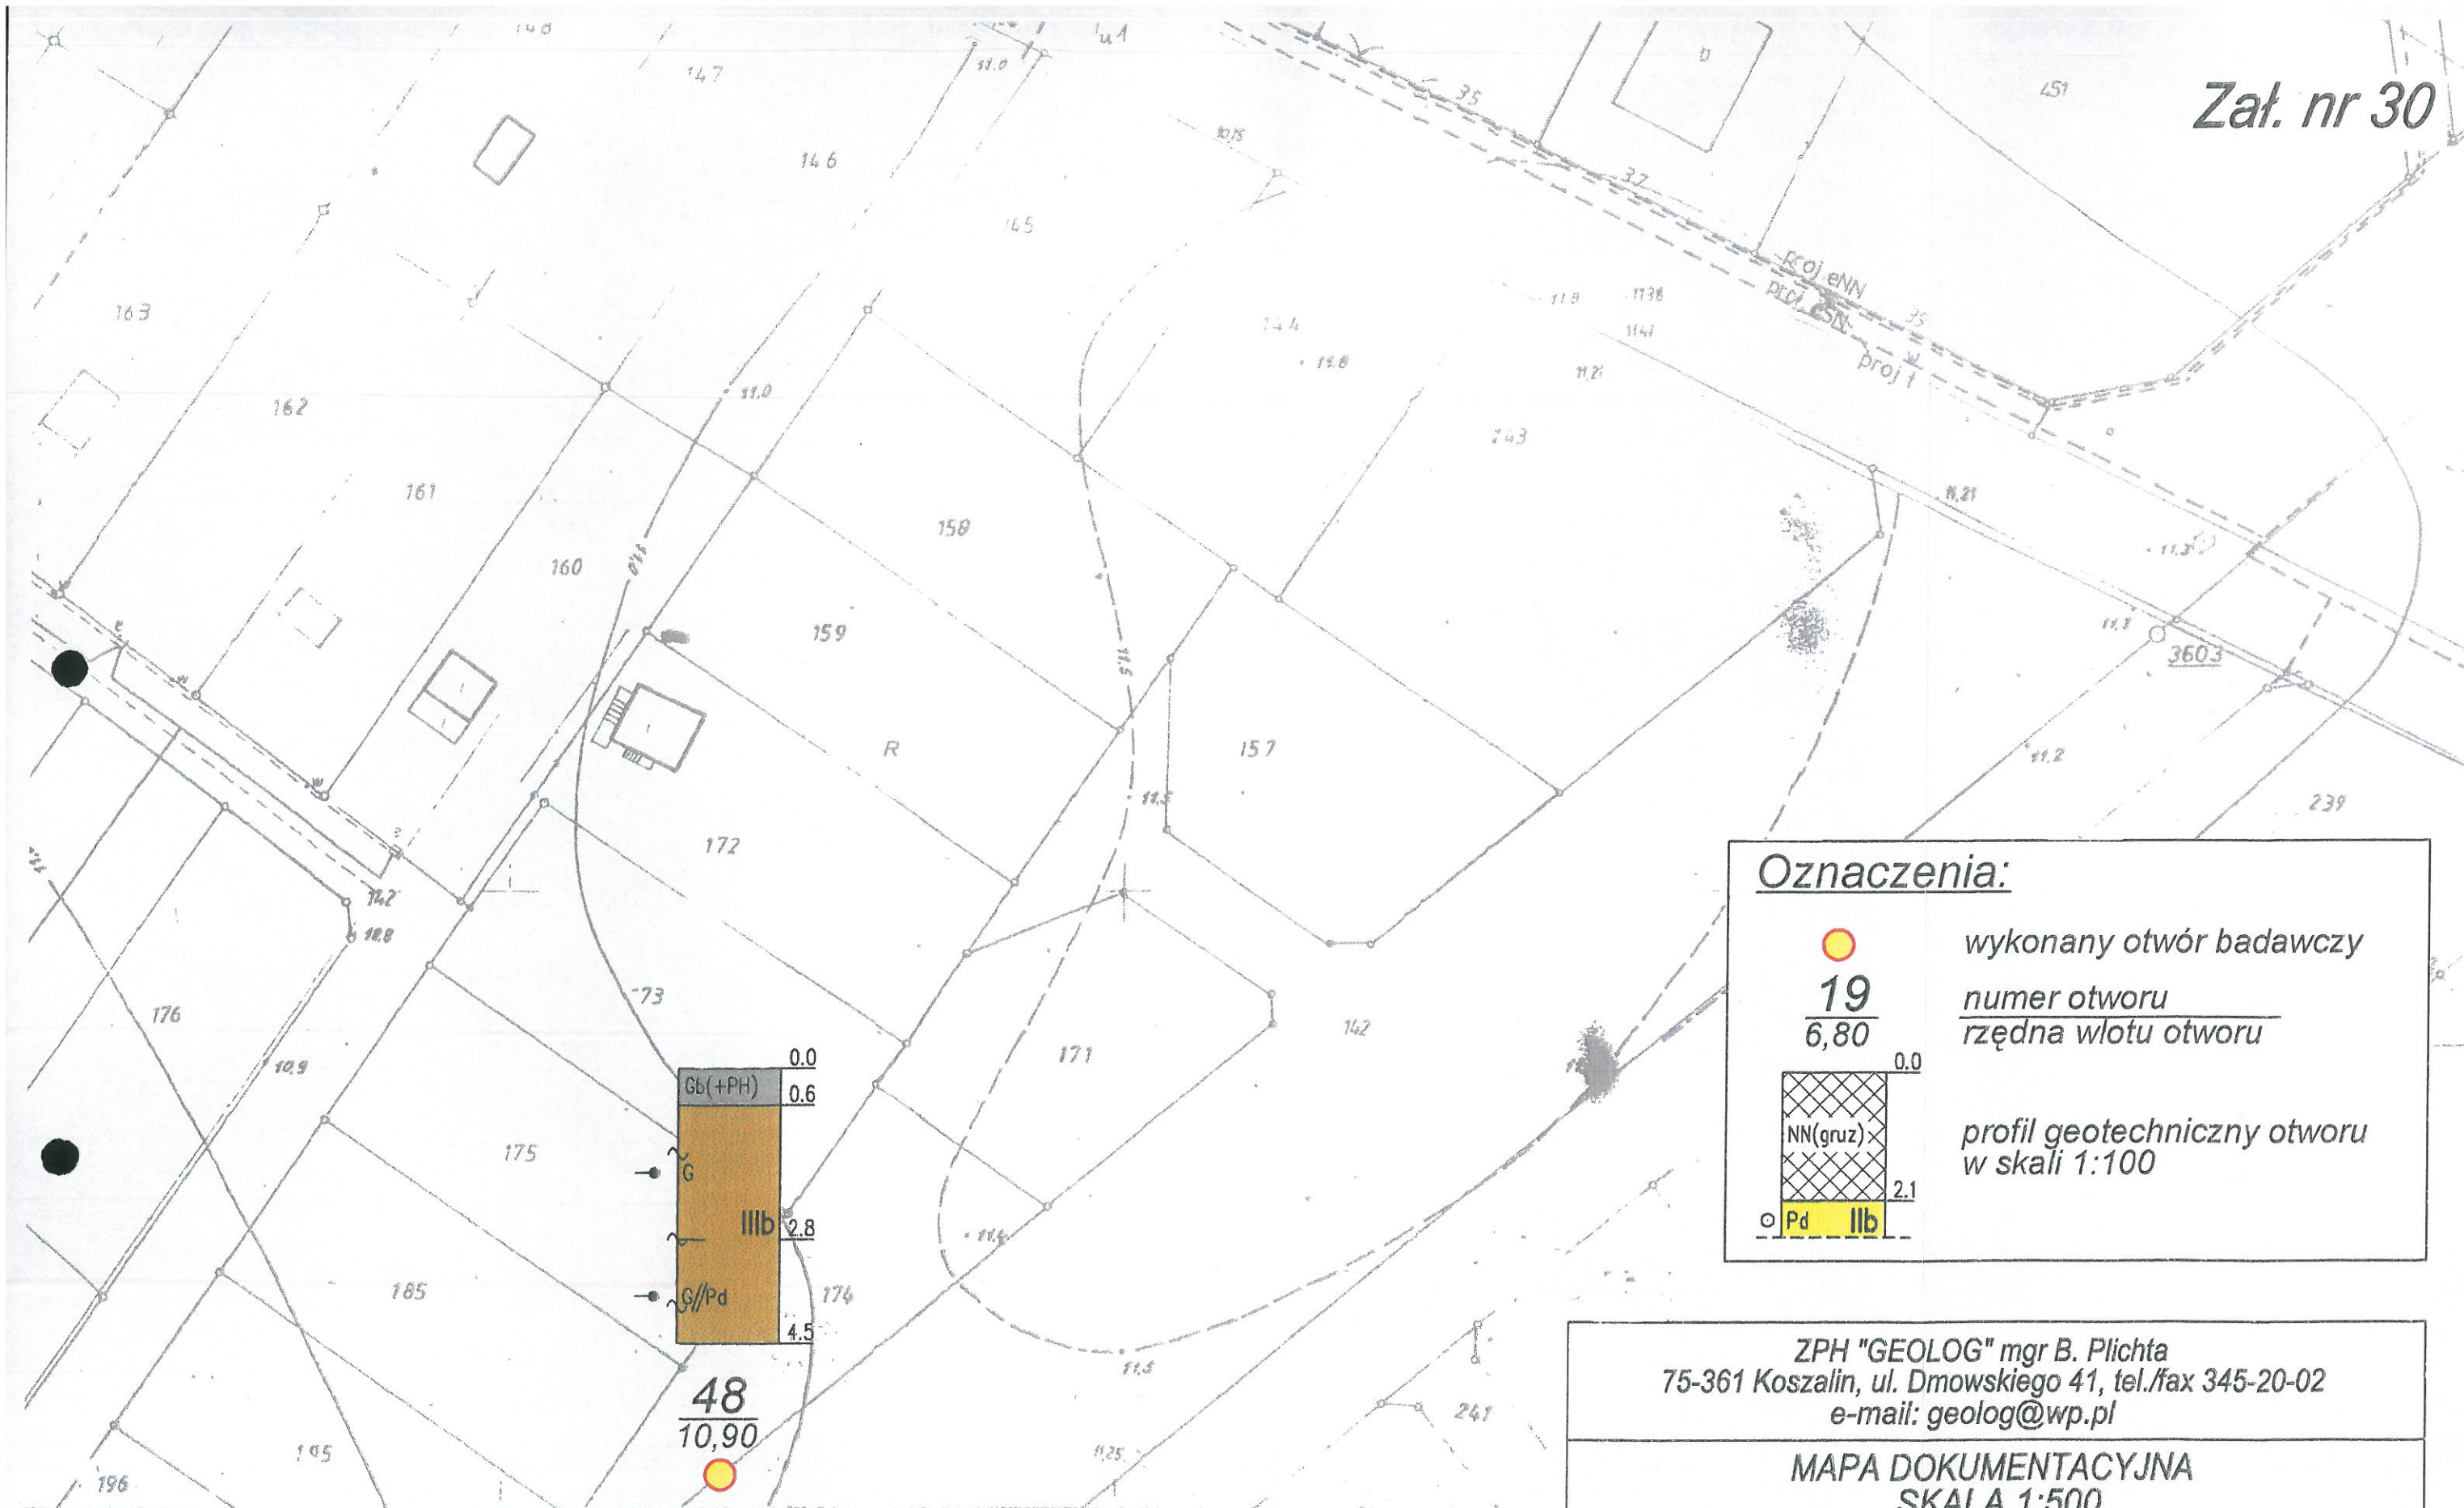

ZPH "GEOLOG" mgr B. Plichta
 75-361 Koszalin, ul. Dmowskiego 41, tel./fax 345-20-02
 e-mail: geolog@wp.pl

MAPA DOKUMENTACYJNA
 SKALA 1:500


Obiekt	Opracował	Data	Podpis
PUCK kanalizacja ściekowa i deszczowa	mgr Bolesław Plichta upr. CUG 070772	07.2004	 mgr Bolesław Plichta upr. Centr. Urzędu Geologii Nr 070772

STAROSTWO POWIATOWE
 Przyjęto do państwowego zasobu
 i kartograficznego w dniu 14.05.2004
 4.54.245

1 m Puck
 2 wieś Błędzikowo

Tematyczne	W
1	2112
2	2522

1633	331
2	2522

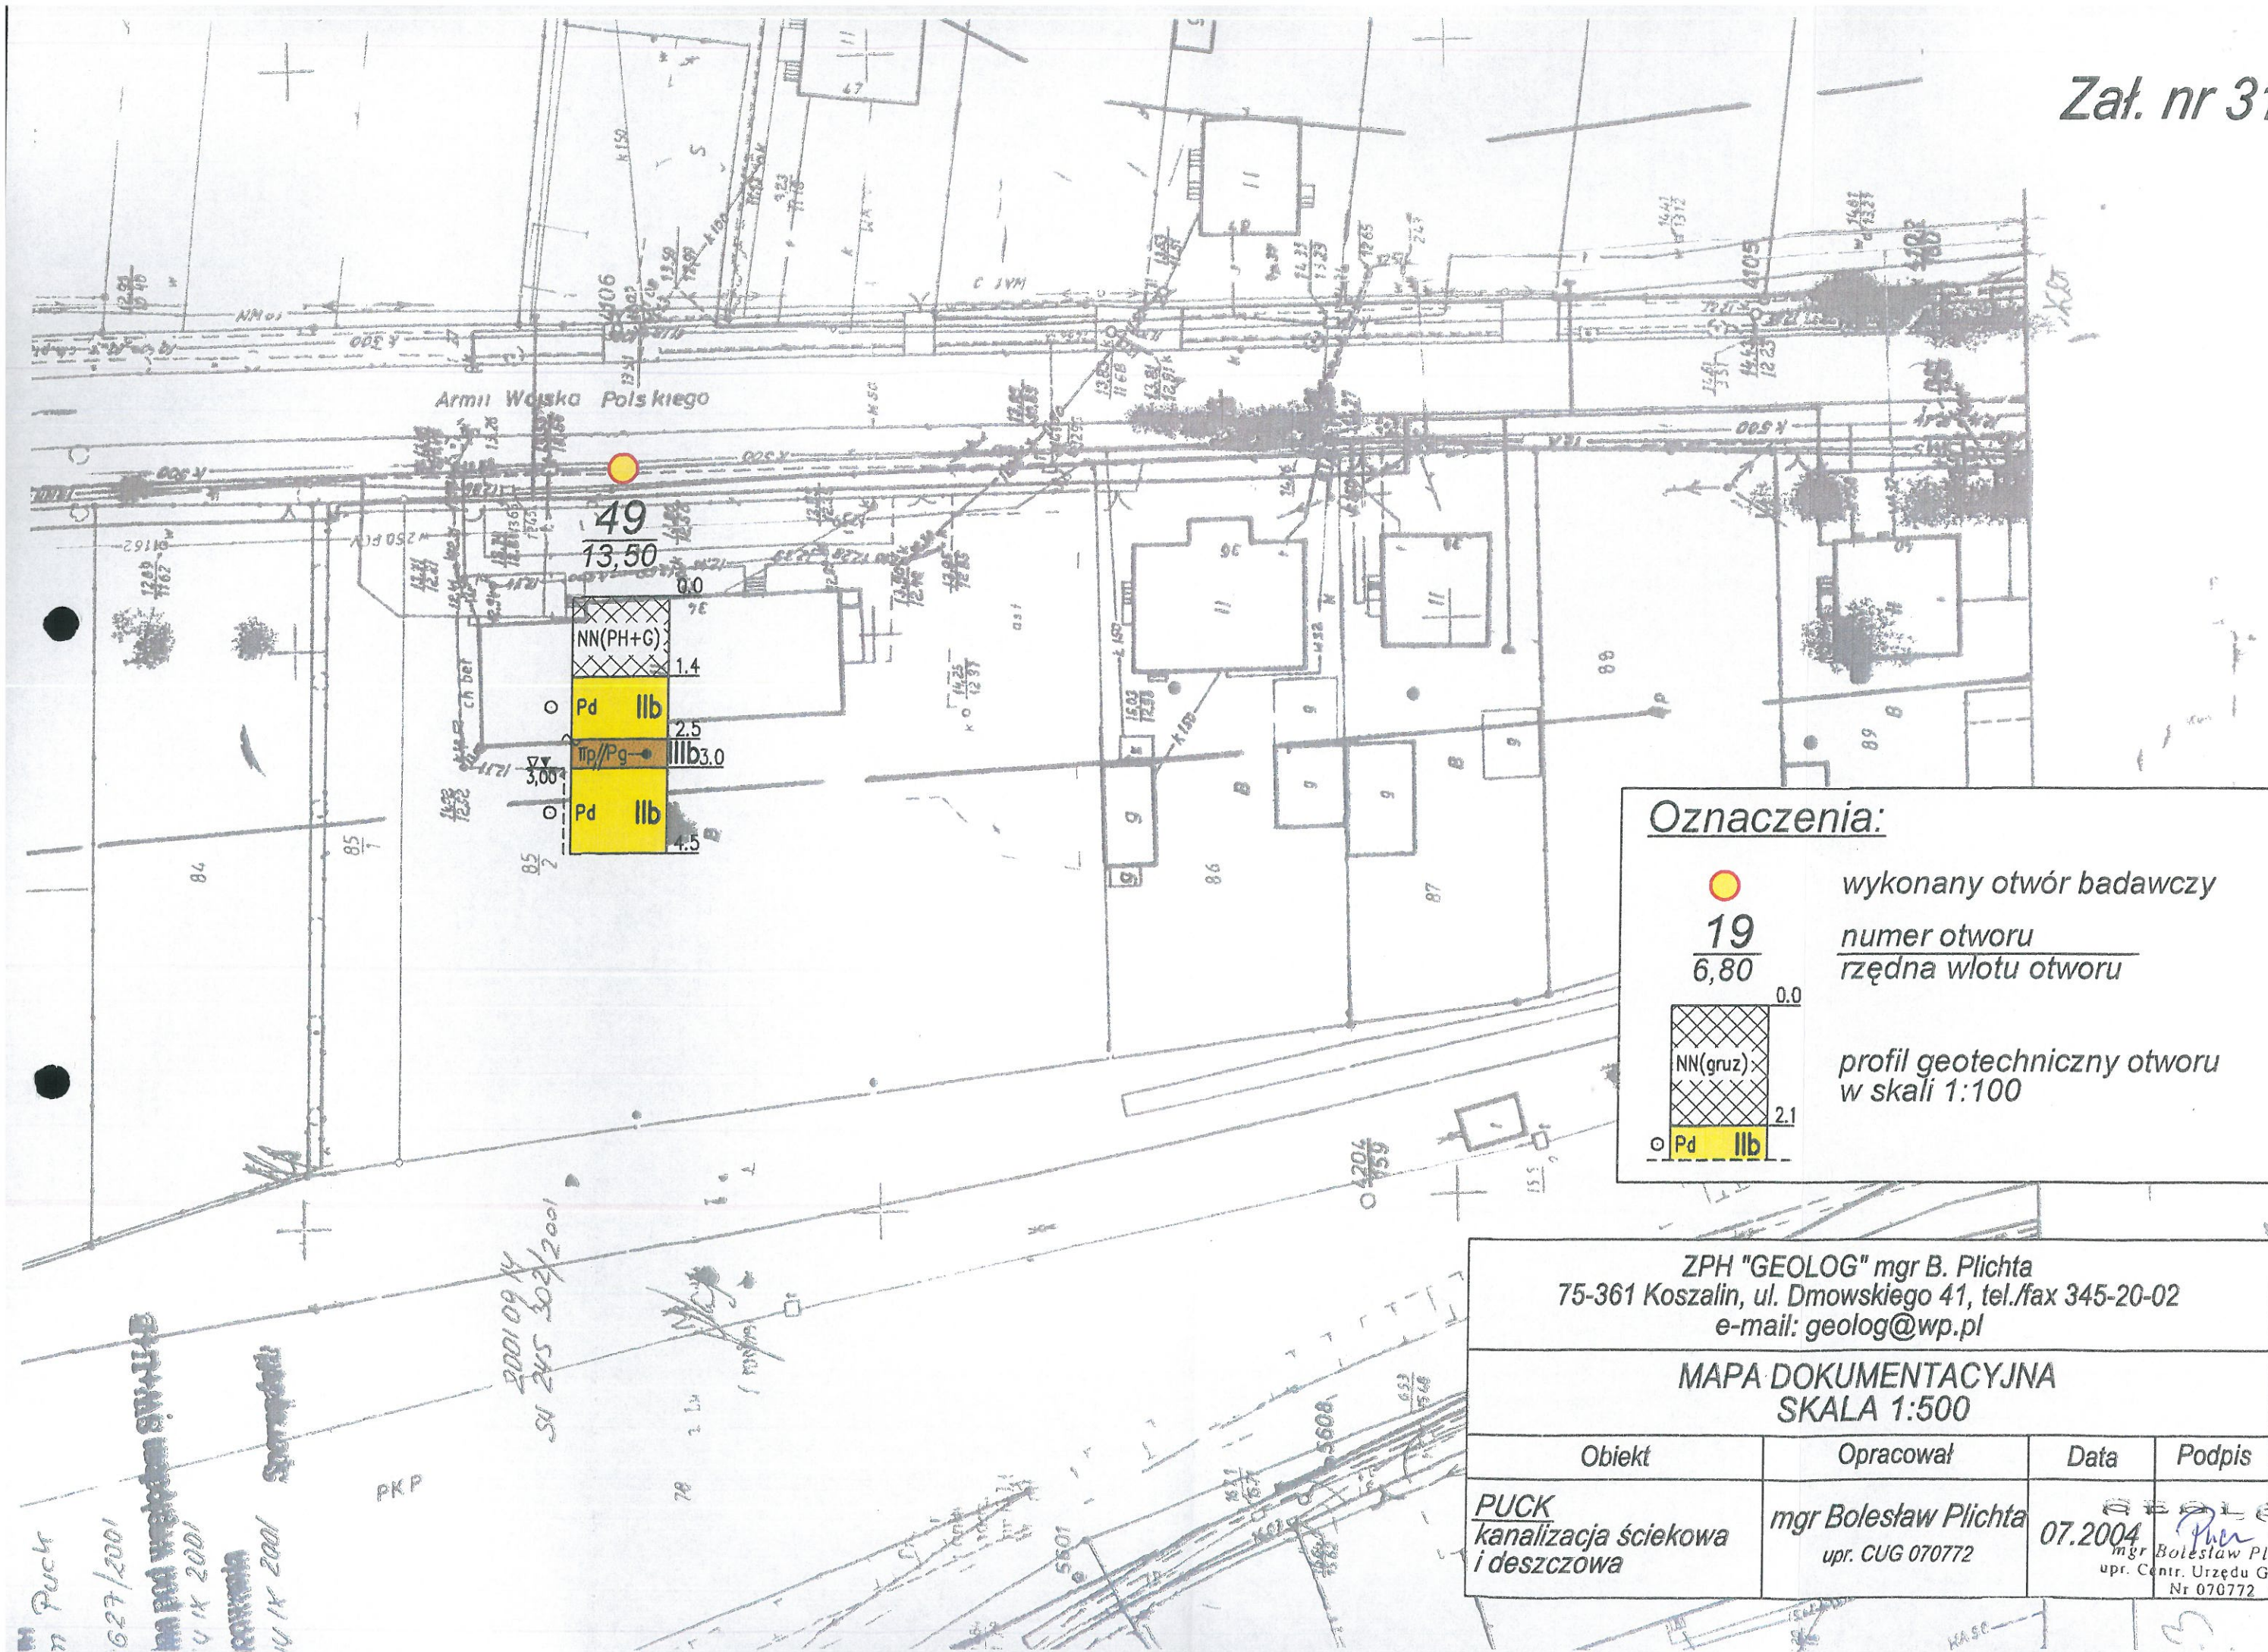

ZPH "GEOLOG" mgr B. Plichta
75-361 Koszalin, ul. Dmowskiego 41, tel./fax 345-20-02
e-mail: geolog@wp.pl

MAPA DOKUMENTACYJNA
SKALA 1:500



Obiekt	Opracował	Data	Podpis
PUCK kanalizacja ściekowa i deszczowa	mgr Bolesław Plichta upr. CUG 070772	07.2004	 mgr Bolesław Plichta upr. Centr. Urzędu Geologii Nr 070772

Załącznik nr 32

wykonany otwór badawczy

numer otworu		rzędna wlotu otworu	
1	2	3	4
5	6	7	8
9	10	11	12
13	14	15	16
17	18	19	20
21	22	23	24
25	26	27	28
29	30	31	32
33	34	35	36
37	38	39	40
41	42	43	44
45	46	47	48
49	50	51	52
53	54	55	56
57	58	59	60
61	62	63	64
65	66	67	68
69	70	71	72
73	74	75	76
77	78	79	80
81	82	83	84
85	86	87	88
89	90	91	92
93	94	95	96
97	98	99	100

*profil geotechniczny otworu
w skali 1:100*

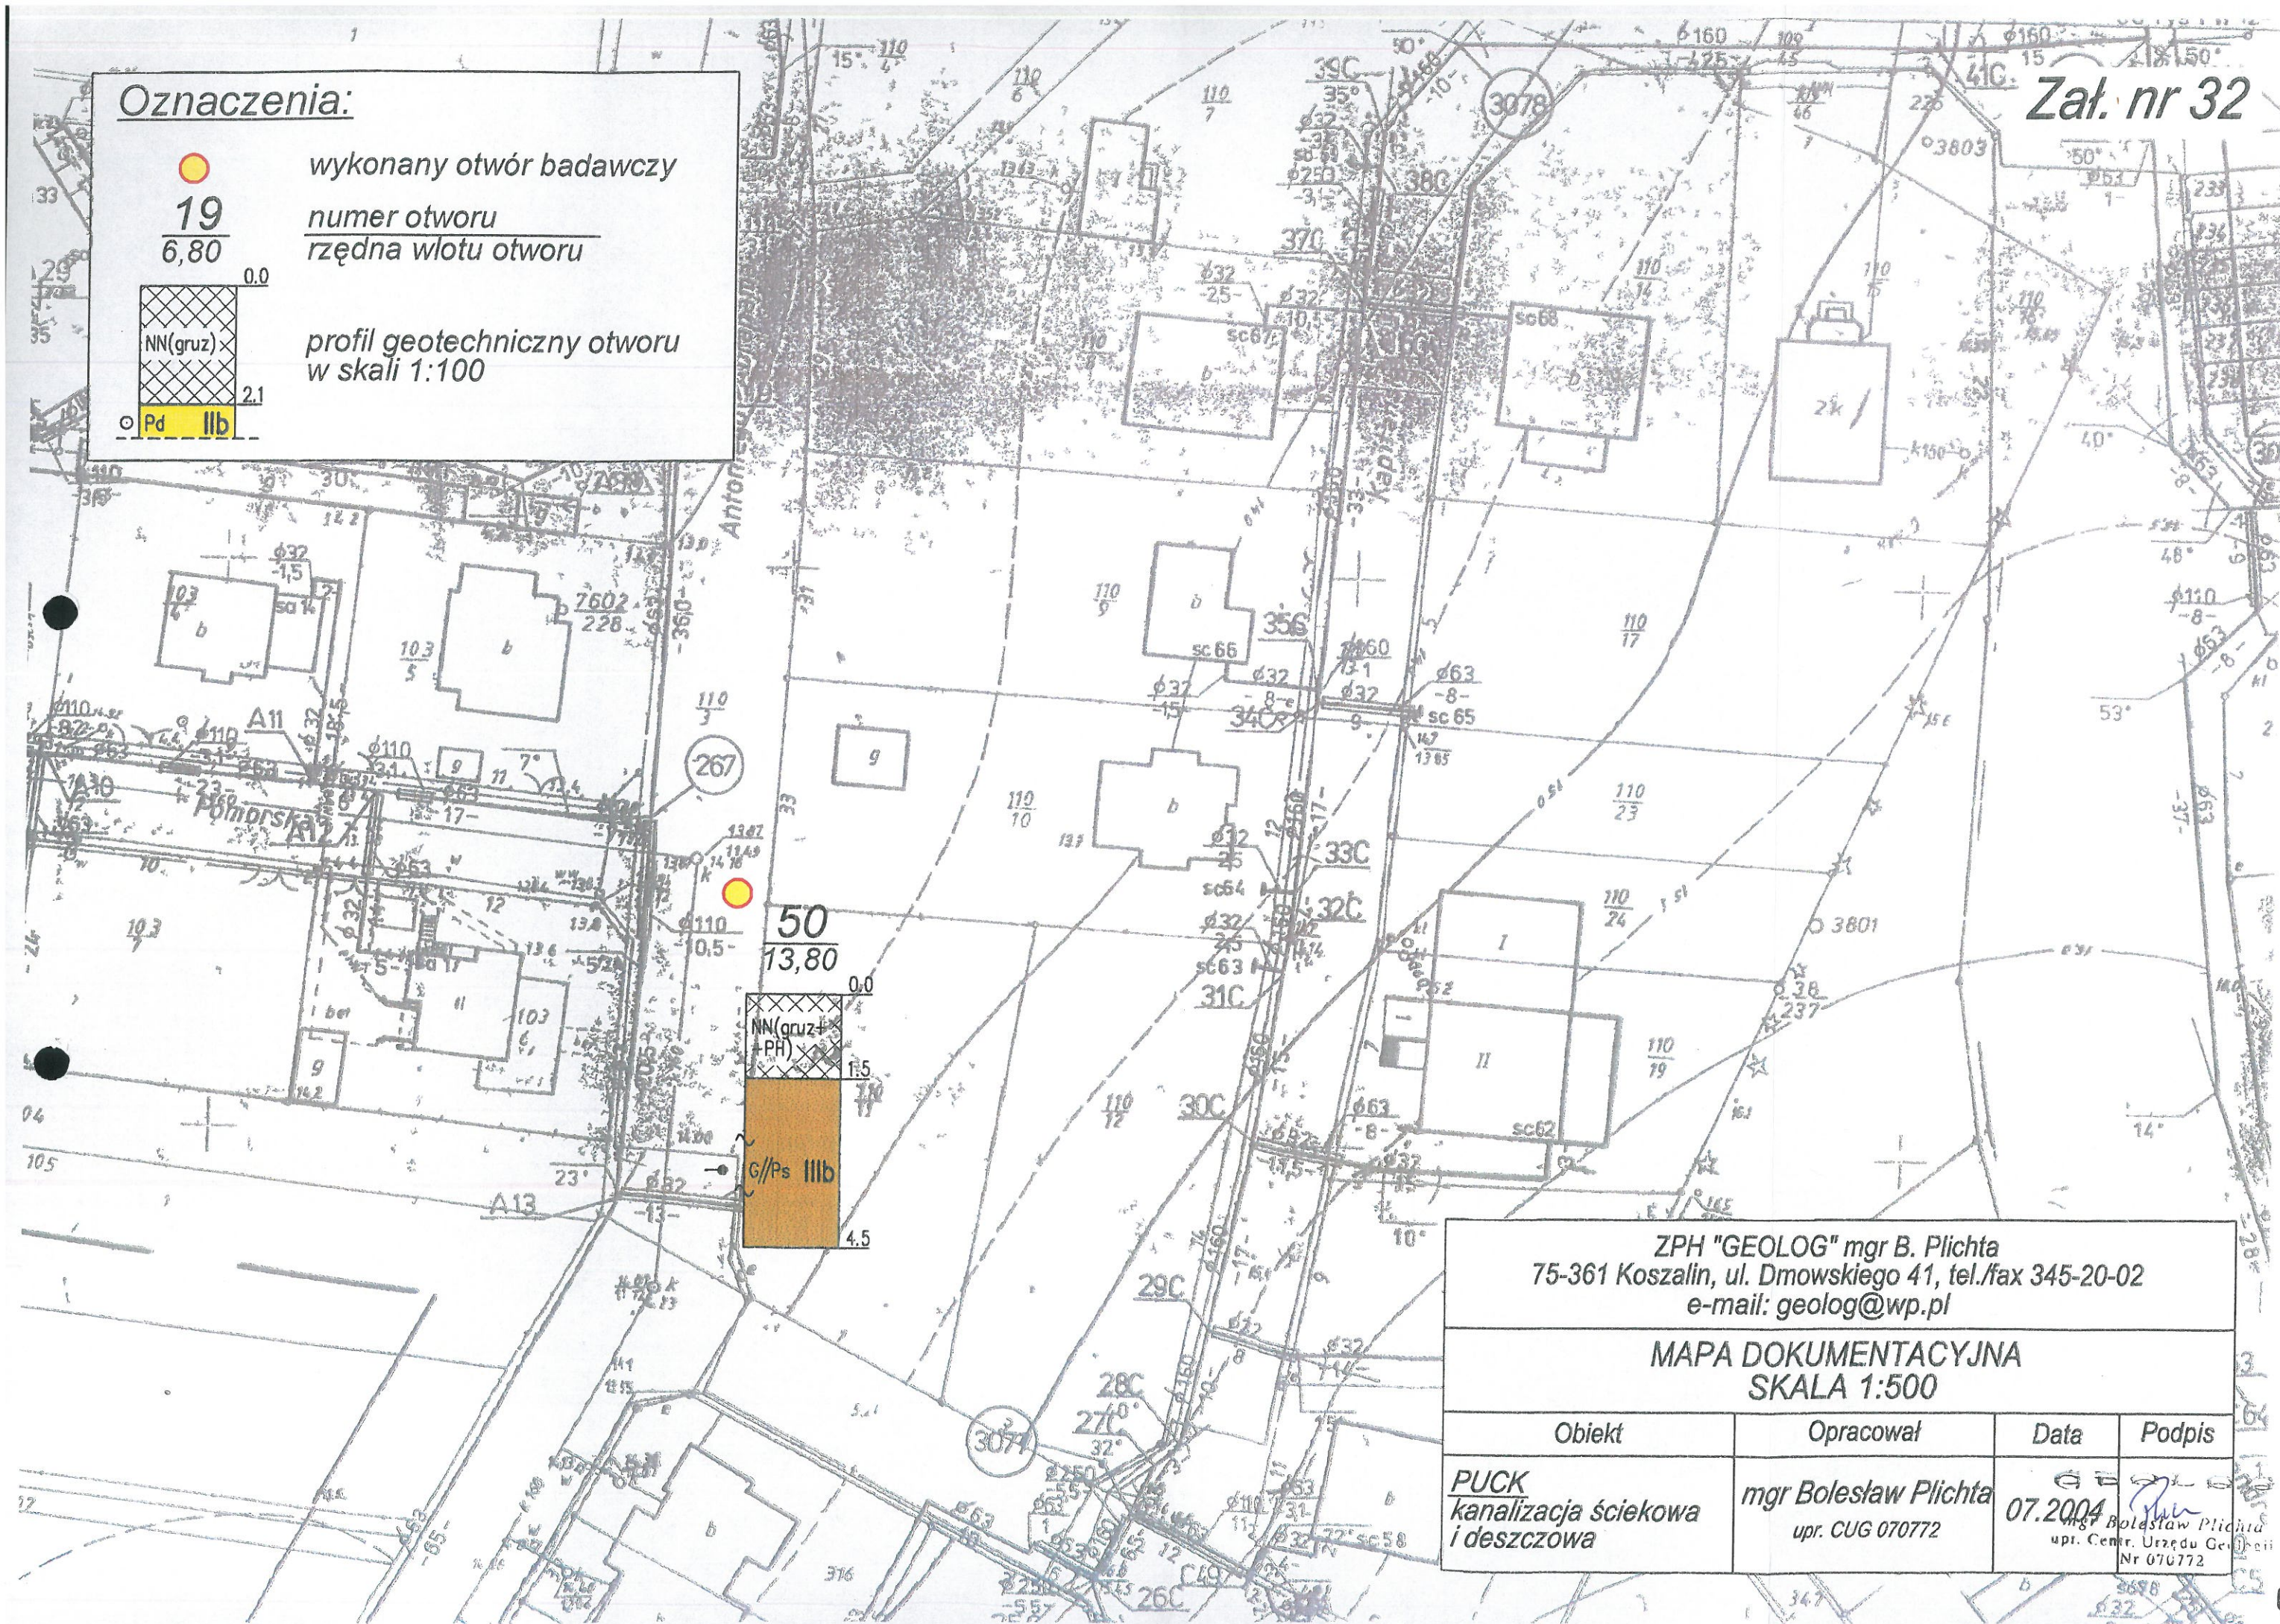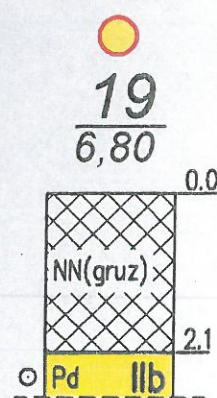

ZPH "GEOLOG" mgr B. Plichta
75-361 Koszalin, ul. Dmowskiego 41, tel./fax 345-20-02
e-mail: geolog@wp.pl

MAPA DOKUMENTACYJNA
SKALA 1:500

Obiekt	Opracował	Data	Podpis
<u>PUCK</u> kanalizacja ściekowa i deszczowa	mgr Bolesław Plichta upr. CUG 070772	07.2004	 mgr Bolesław Plichta upr. Centrum Urzędu G Nr 070772

OBJAŚNIENIA SYMBOLI UŻYTYCH W OPRACOWANIU

RODZAJ GRUNTU:

NB	nasyp budowlany	Żg	żwir gliniasty
NN	nasyp niekontrolowany	Pog	pospółka gliniasta
Gb,H	gleba, próchnica	Pg	piasek gliniasty
D	drewno	Πp	pył piaszczysty
T	torf	Π	pył
Nm	namuł	Gp	glina piaszczysta
Nmi	namuł ilasty	G	glina
NmΠ	namuł pylasty	GΠ	glina pylasta
Nmp	namuł piaszczysty	Gpz	glina piaszczysta zwięzła
Kr	kreda	Gz	glina zwięzła
K	kamień	GΠz	glina pylasta zwięzła
Ż	żwir	lp	ił piaszczysty
Po	pospółka	I	ił
Pr	piasek gruby	Π	ił pylasty
Ps	piasek średni	(+)	domieszki
Pd	piasek drobny	---	przypuszczalna granica zalegania poszczególnych warstw
PΠ	piasek pylasty	//	przewarstwienia
PH	piasek próchniczny		


STAN GRUNTU:

..	ln	luźny
⊙	szg	średniozagęszczony
⊙	zg	zagęszczony
○	zw	zwarty
φ	pzw	półzwarty
⊕	tpl	twardoplastyczny
→	pl	plastyczny
←	mpl	miękkoplastyczny

WILGOTNOŚĆ:

S	suchy
MW	mało wilgotny
W	wilgotny
M	mokry
N	nawodniony

WARUNKI WODNE:

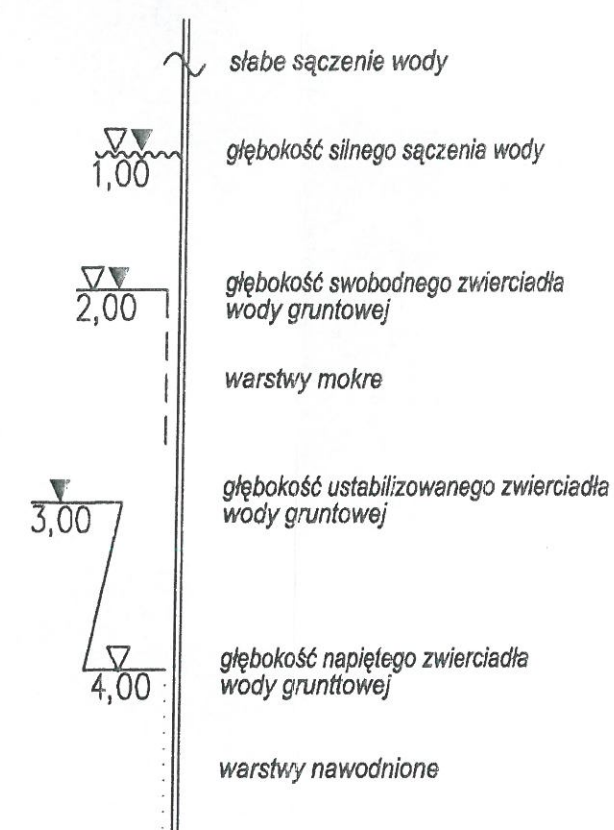

ZPH "GEOLOG" mgr B. Plichta 75-361 Koszalin, ul. Dmowskiego 41, tel./fax 345-20-02 e-mail: geolog@hoga.pl			
OBJAŚNIENIA SYMBOLI UŻYTYCH W OPRACOWANIU			
Obiekt	Opracował	Data	Podpis
PUCK kanalizacja ściekowa i deszczowa	mgr Bolesław Plichta upr. CUG 070772	07.2004	 mgr Bolesław Plichta upr. Centr. Urzędu Geologii Nr 070772